





ITV (CCTV) 設備 電気通信線路平面図 (6) (撤去)

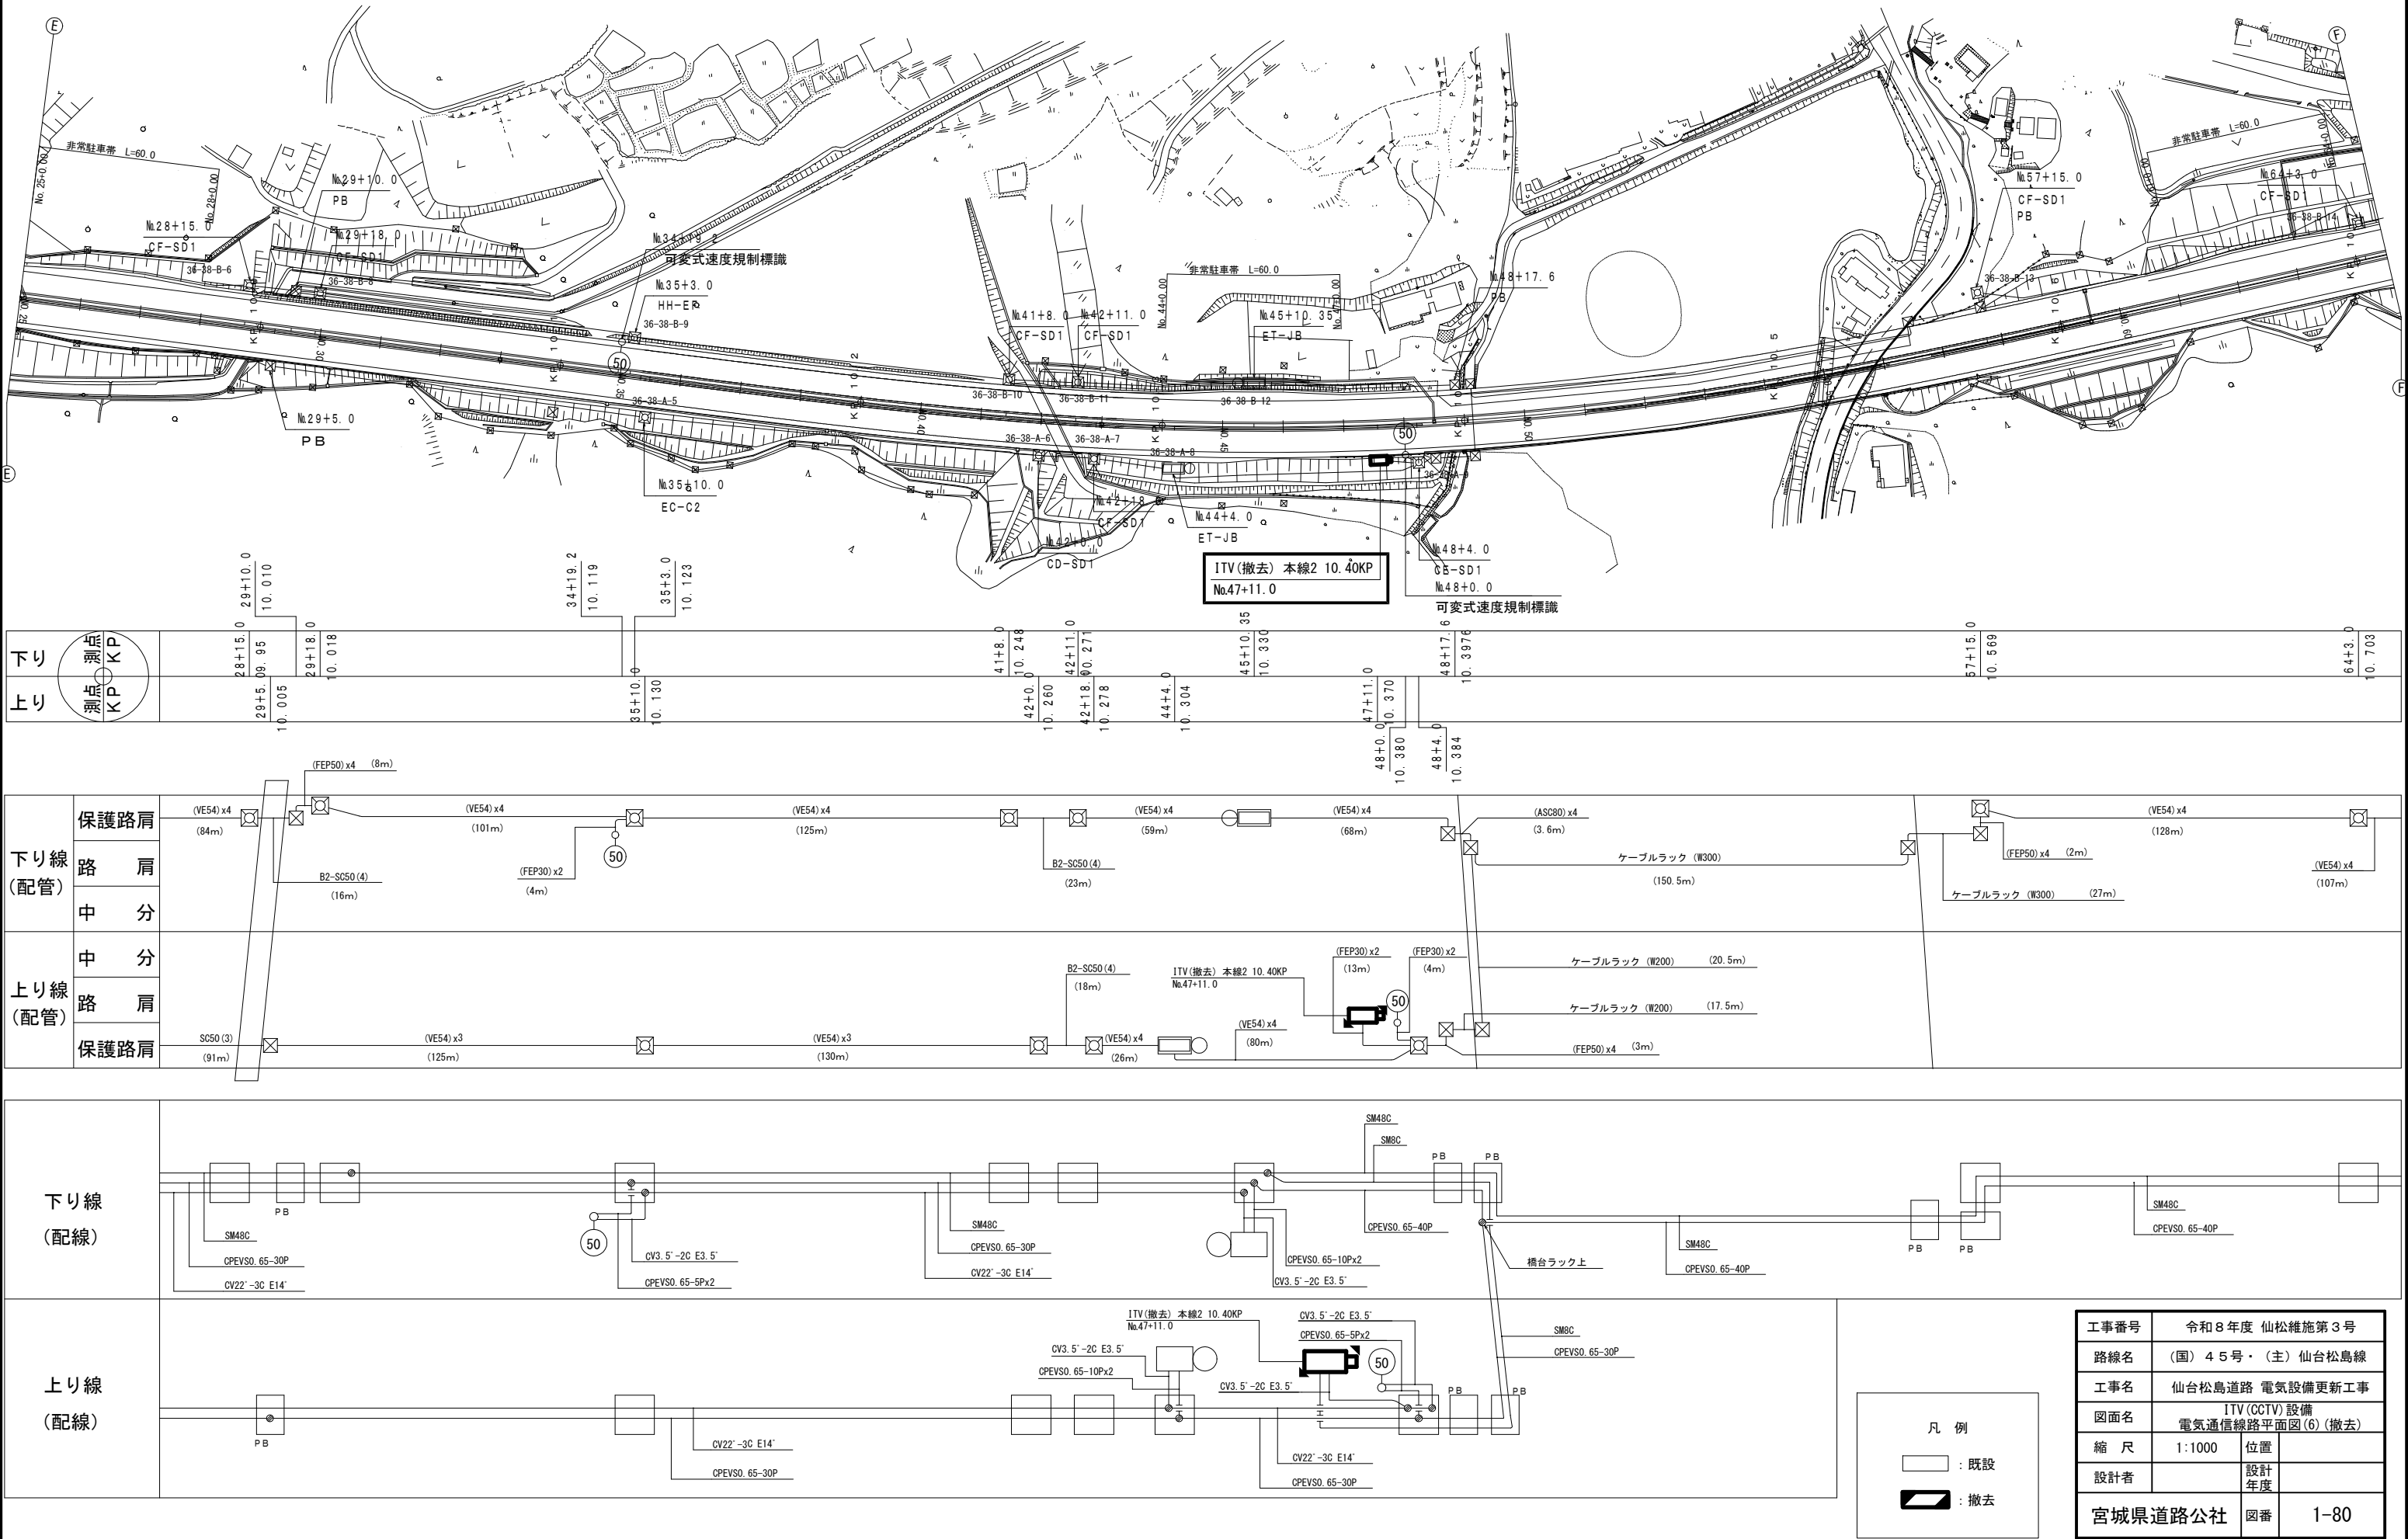

ITV (CCTV) 設備 電気通信線路平面図 (7) (撤去)

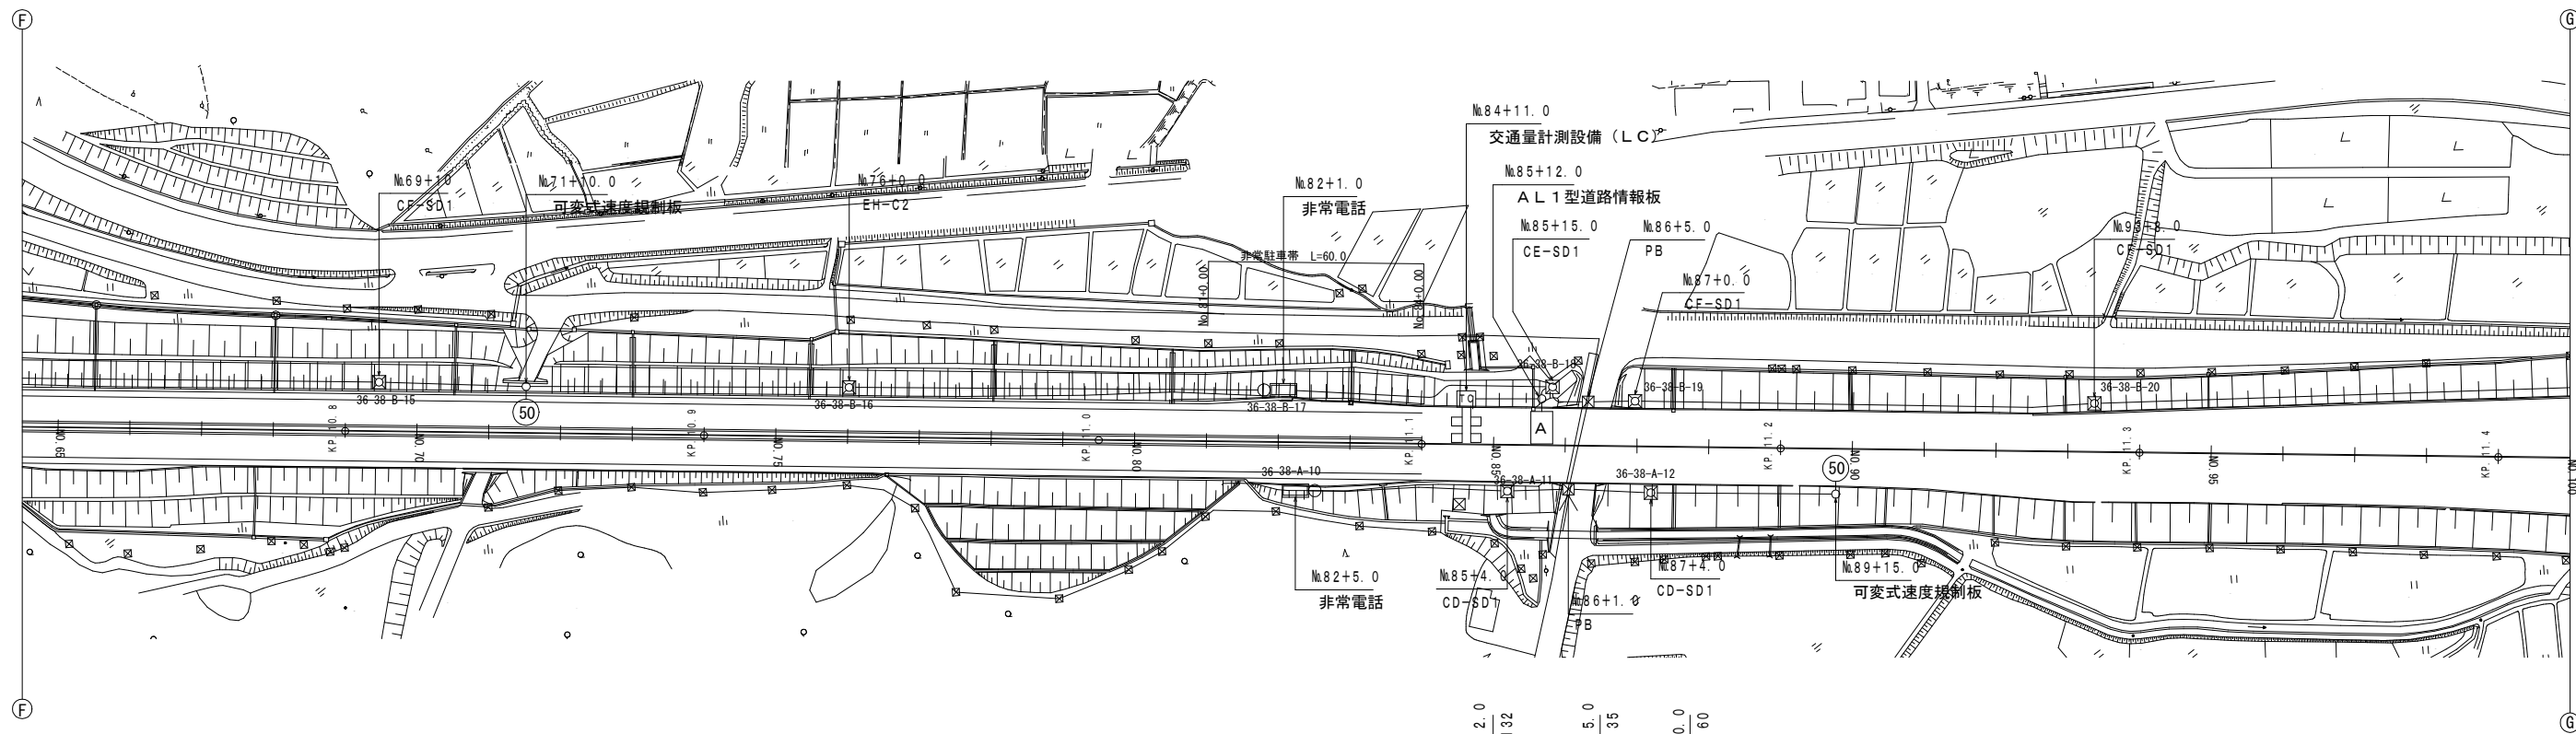

下り	測点 KP	69+10.0	71+10.0	76+10.0	79+10.0	82+1.0	84+11.0	85+12.0	85+15.0	86+5.0	87+0.0	89+15.0	93+8.0
上り	測点 KP	10.810	10.850	10.940	11.000	11.050	11.120	11.132	11.135	11.136	11.160	11.305	11.288

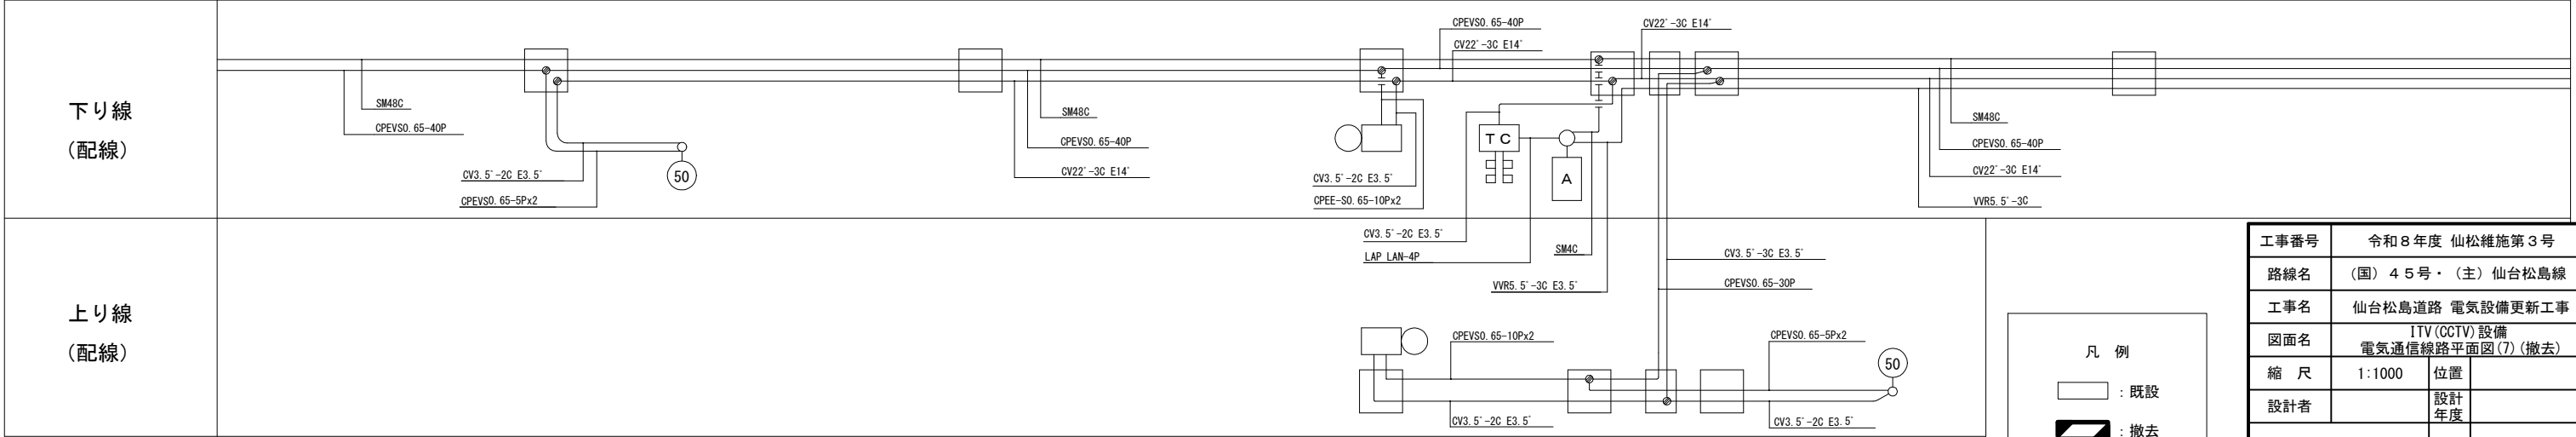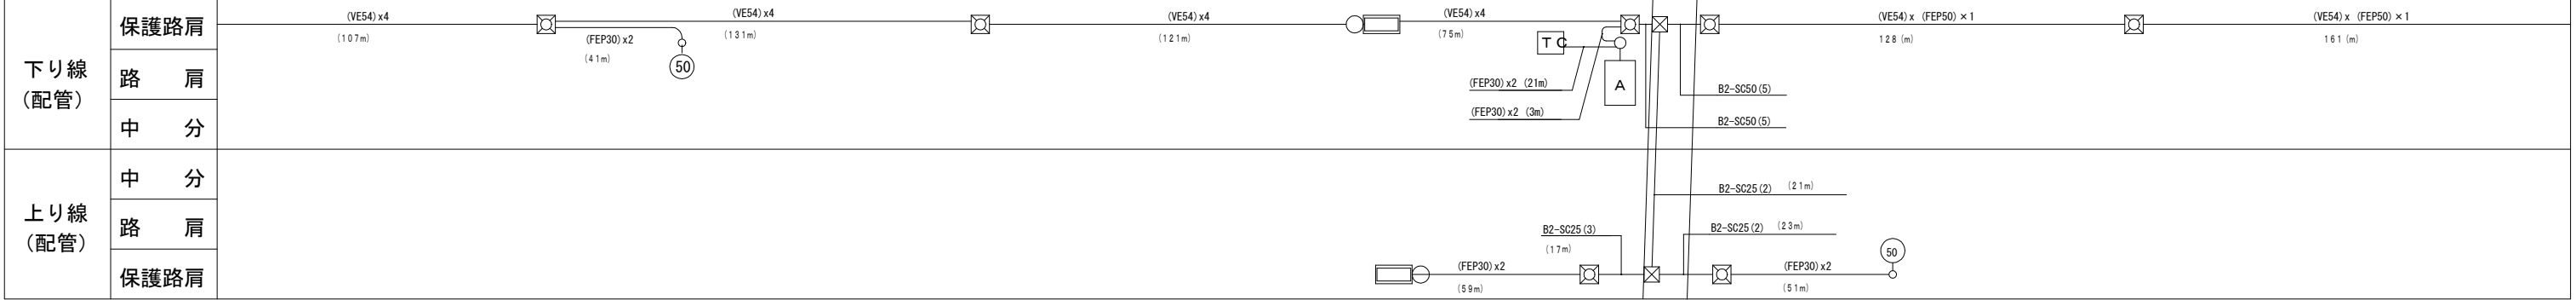




凡 例

□ : 既設

▬ : 撤去




工事番号	令和 8 年度 仙松雑施第 3 号		
路線名	(国) 4 5 号・(主) 仙台松島線		
工事名	仙台松島道路 電気設備更新工事		
図面名	ITV (CCTV) 設備 電気通信線路平面図 (7) (撤去)		
縮 尺	1:1000	位置	
設計者		設計 年度	
宮城県道路公社		図番	1-81

ITV(CCTV)設備 電気通信線路平面図(8)(撤去)

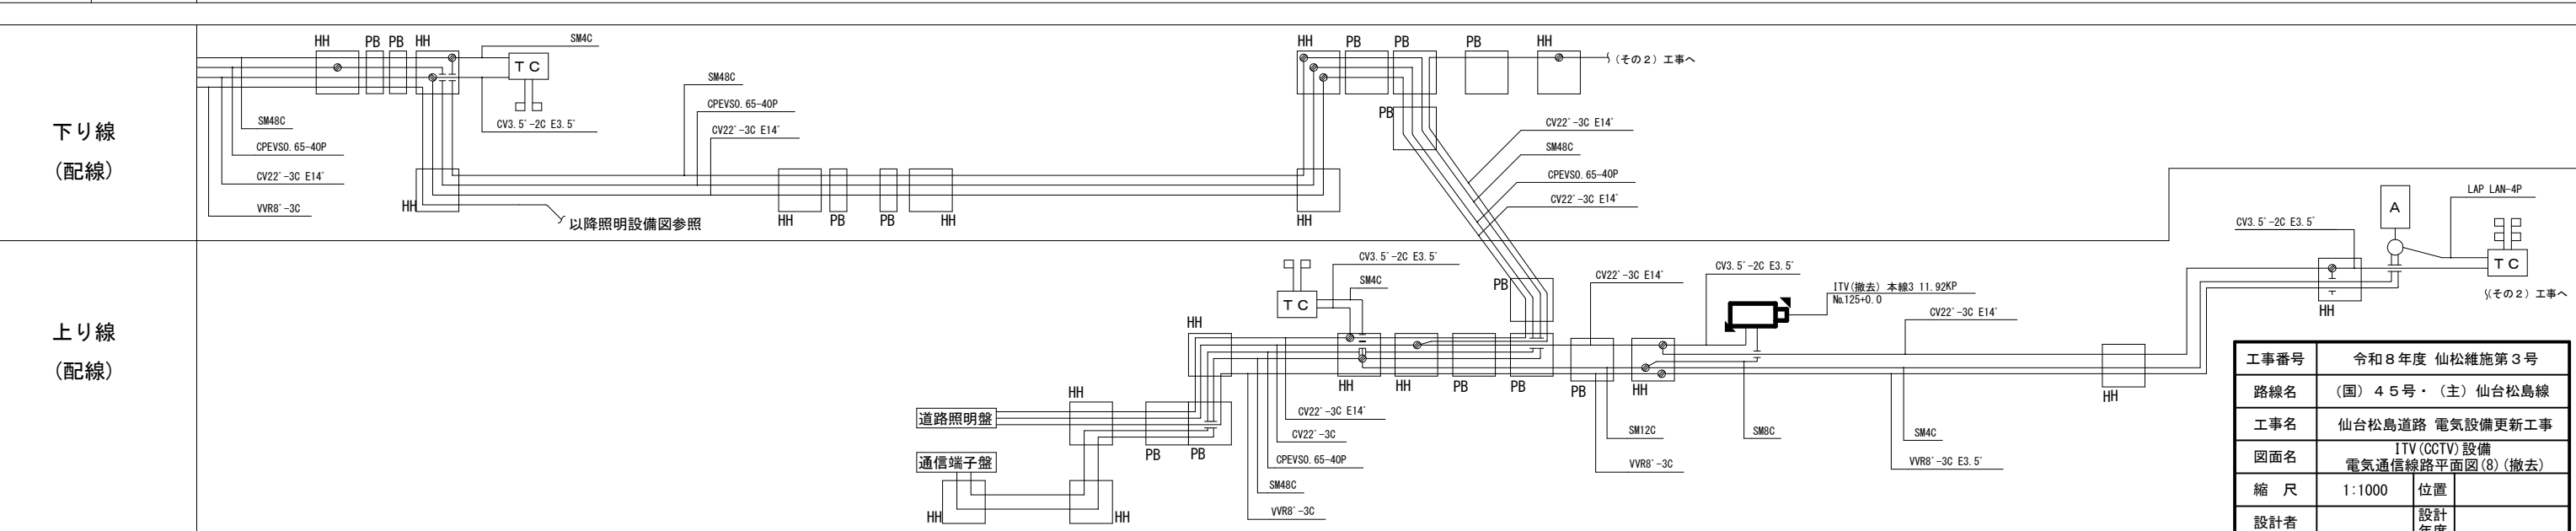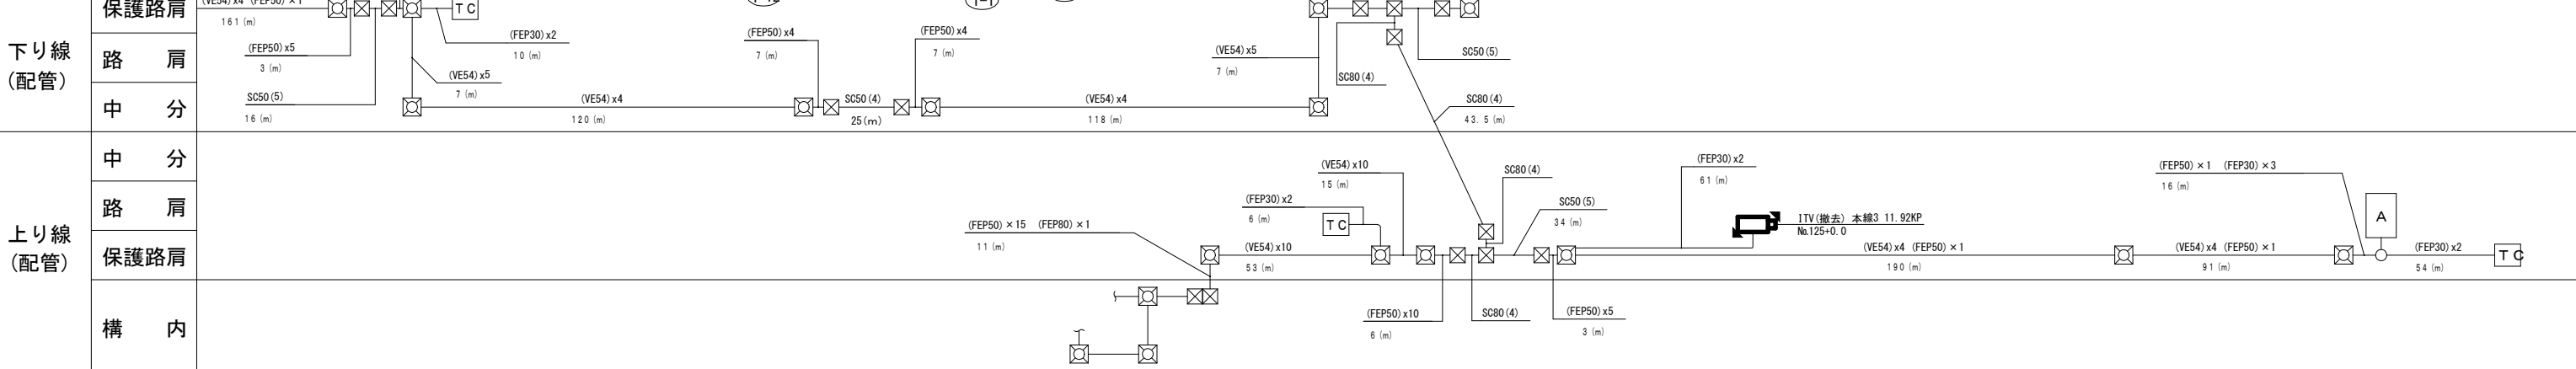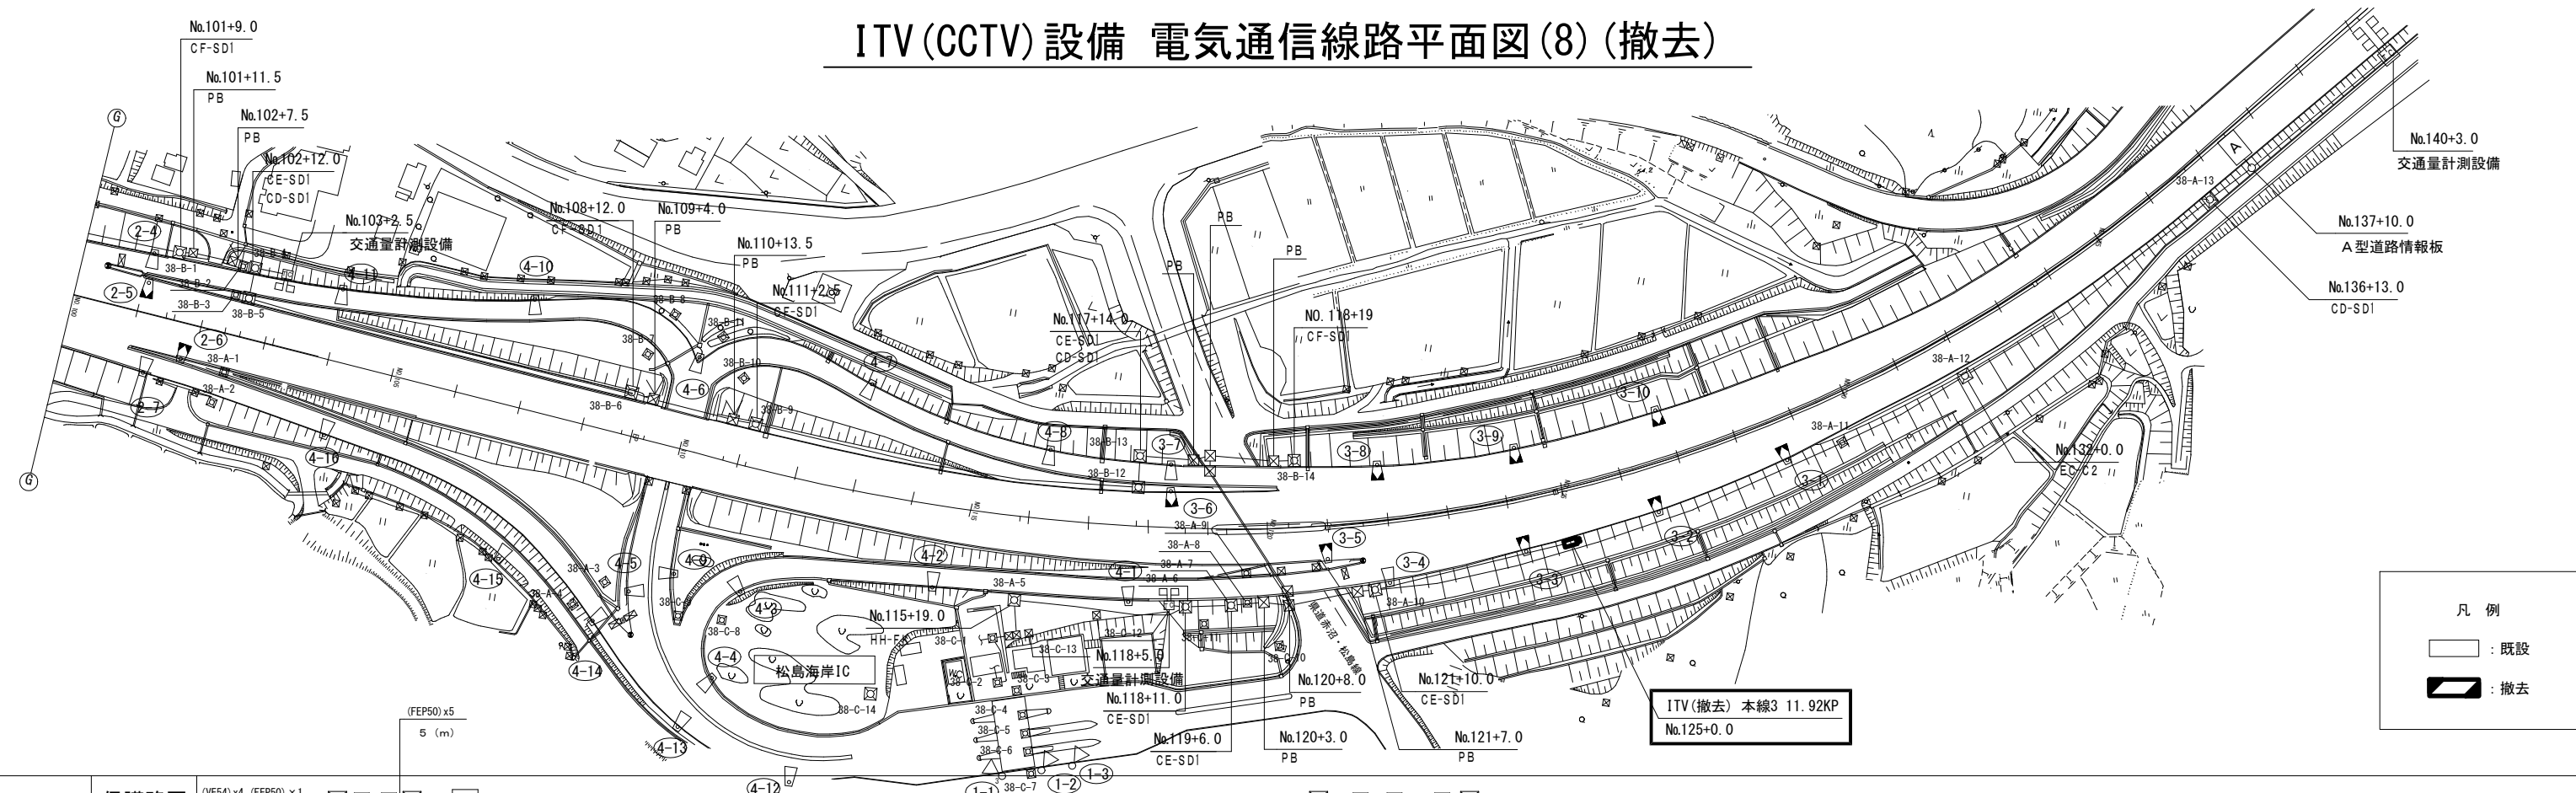

工事番号	令和8年度 仙松維施第3号		
路線名	(国) 45号・(主) 仙台松島線		
工事名	仙台松島道路 電気設備更新工事		
図面名	ITV(CCTV)設備 電気通信線路平面図(8)(撤去)		
縮 尺	1:1000	位置	
設計者		設計 年度	
宮城県道路公社		図番	1-82

ITV (CCTV) 設備 電気通信線路平面図 (9) (撤去)

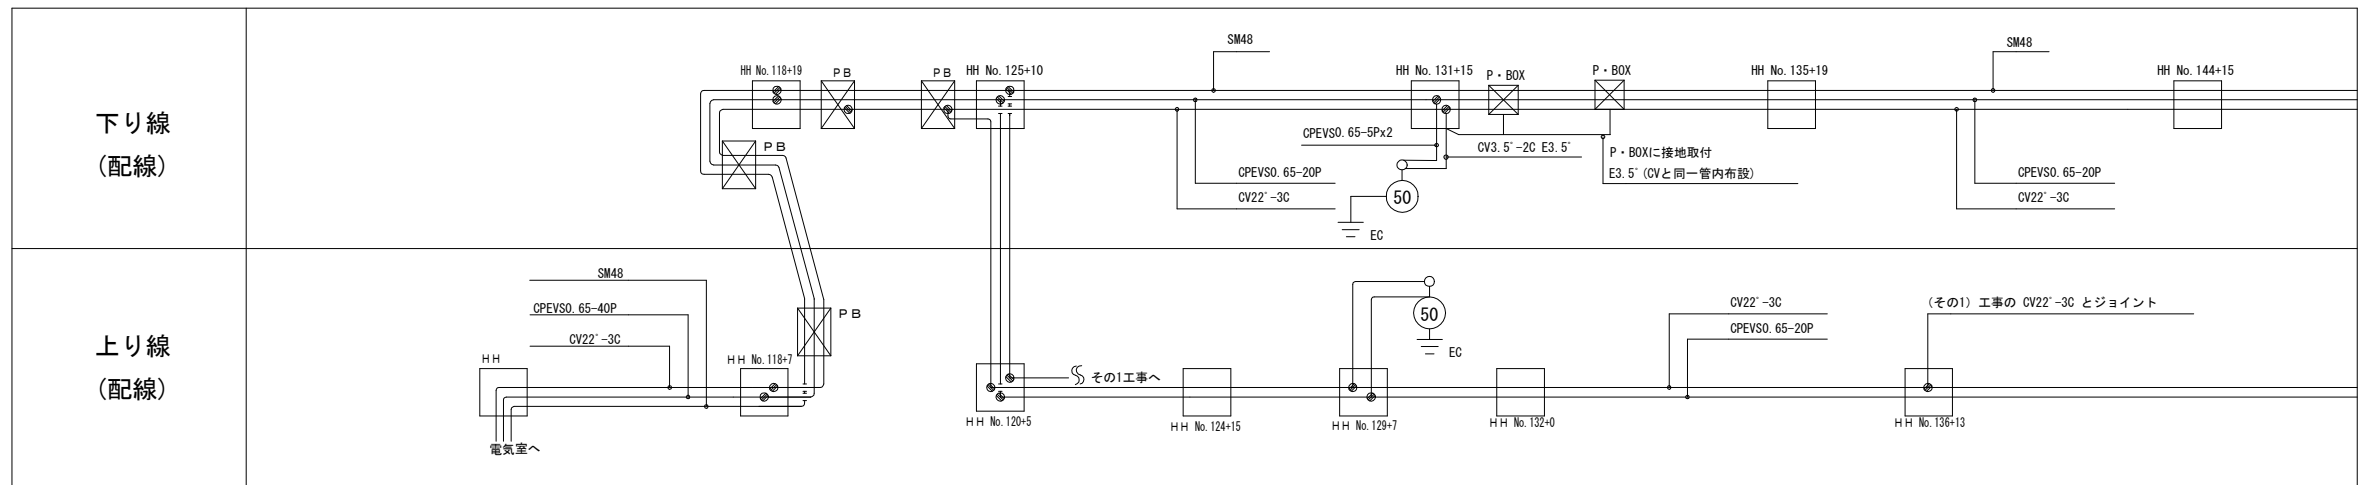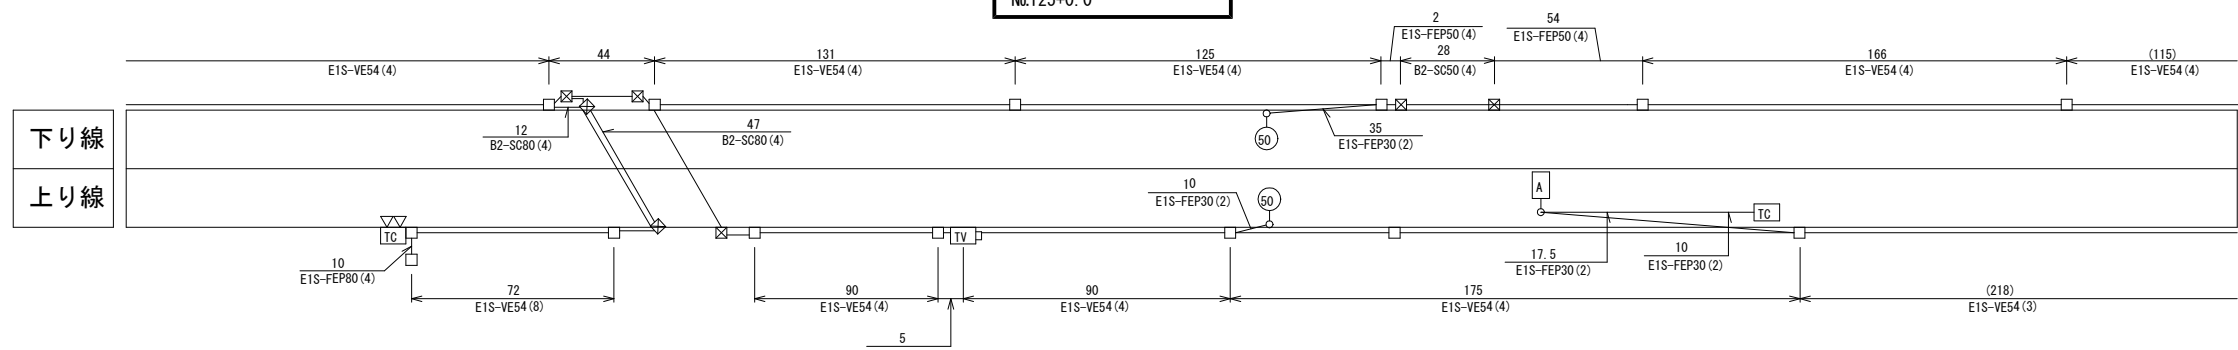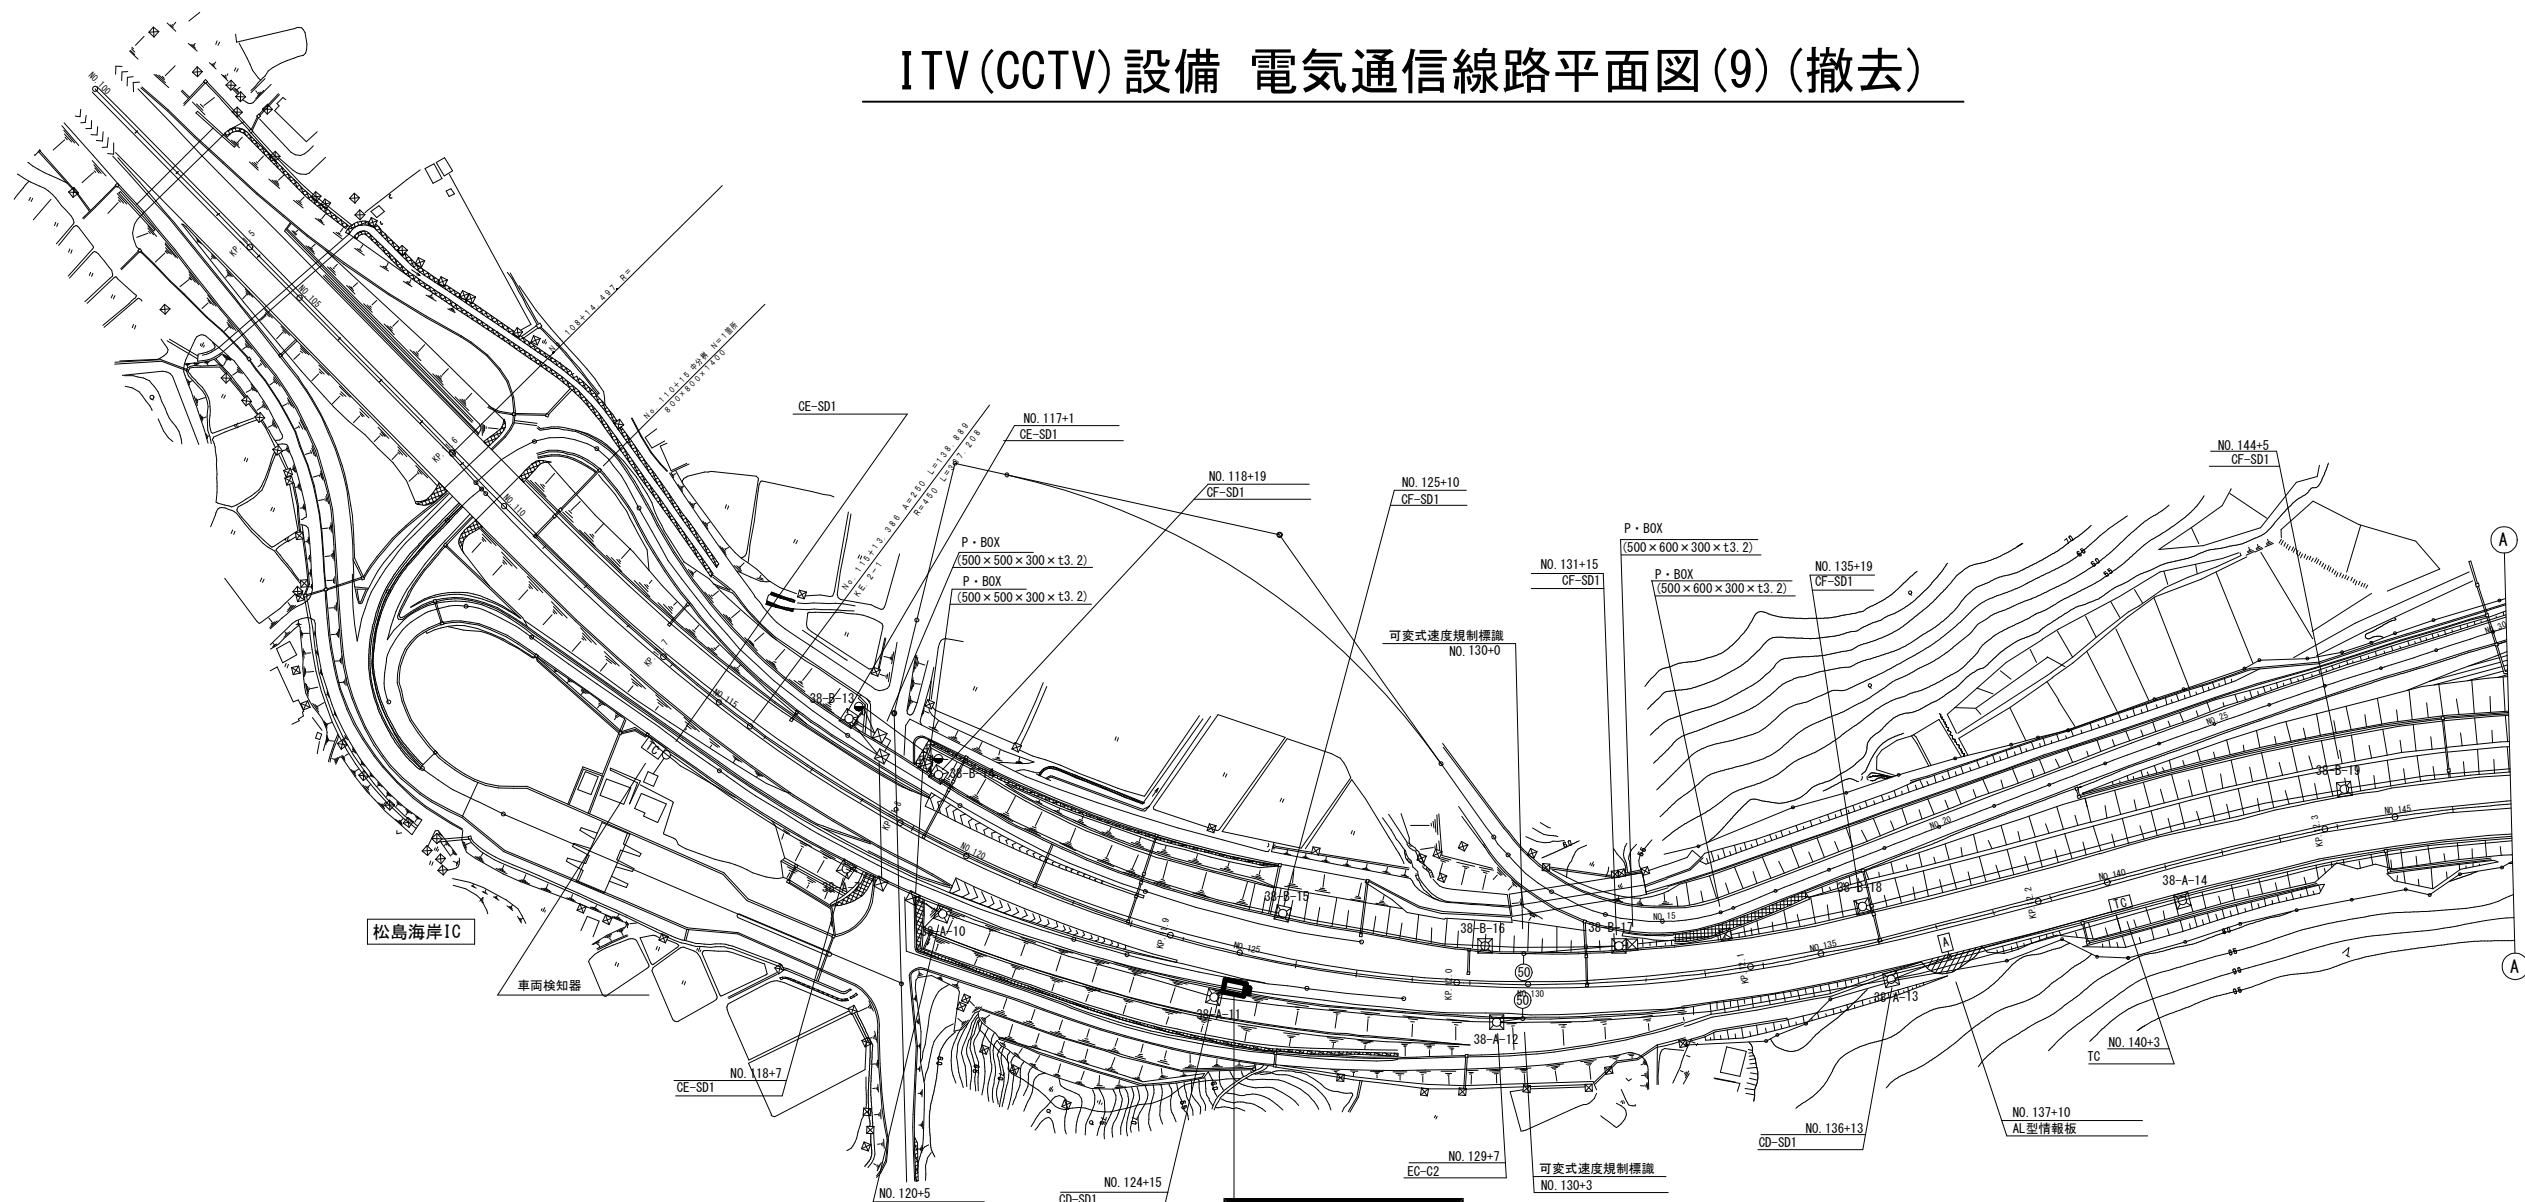




凡 例

□ : 既設

▬ : 撤去


工事番号	令和8年度 仙松雑施第3号		
路線名	(国) 4 5号・(主) 仙台松島線		
工事名	仙台松島道路 電気設備更新工事		
図面名	ITV (CCTV) 設備 電気通信線路平面図 (9) (撤去)		
縮 尺	1:1000	位置	
設計者		設計年度	
宮城県道路公社	図番	1-83	

ITV (CCTV) 設備 電気通信線路平面図 (10) (撤去)

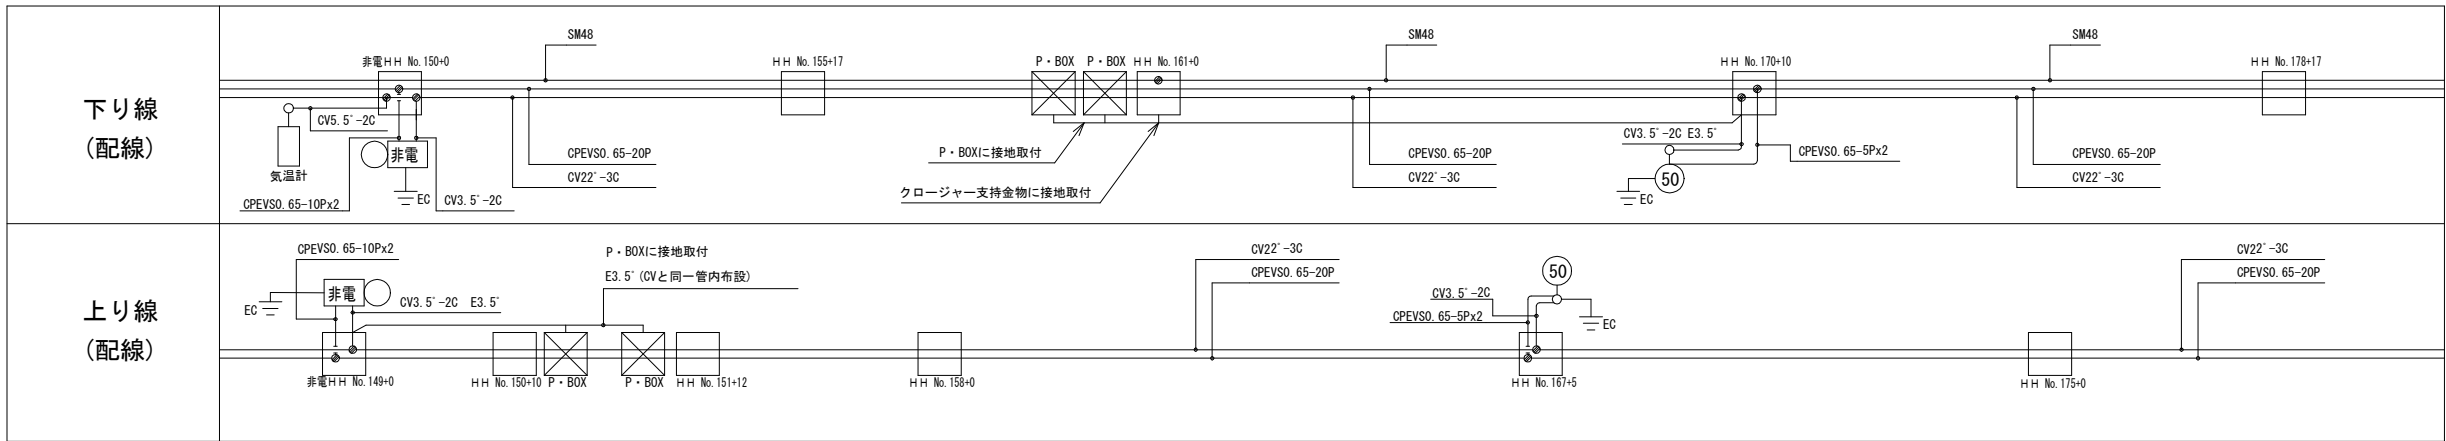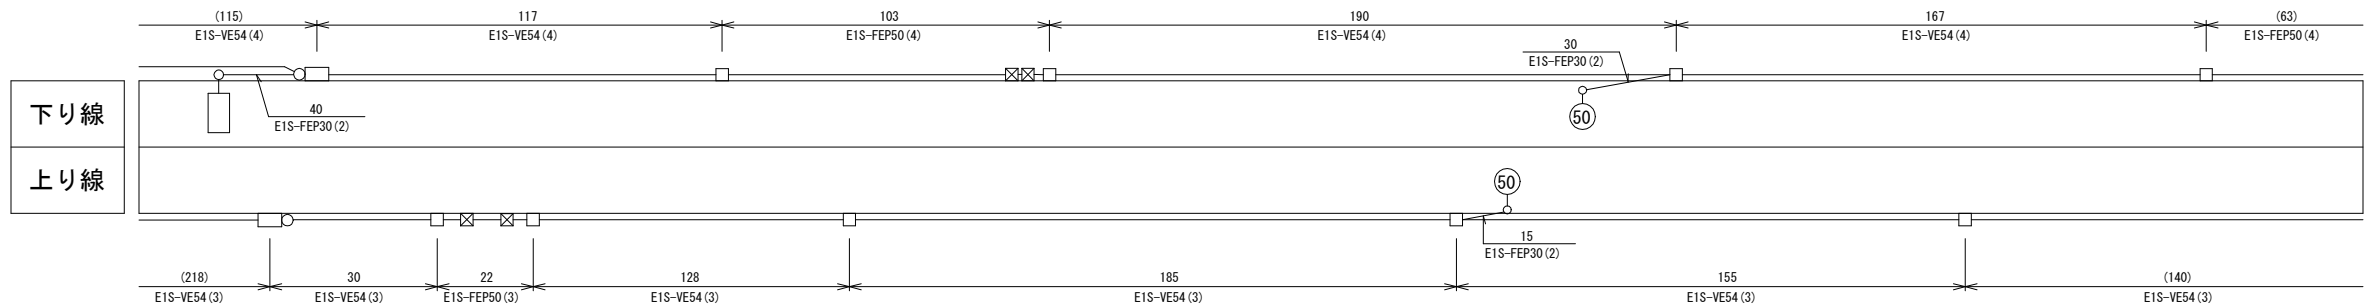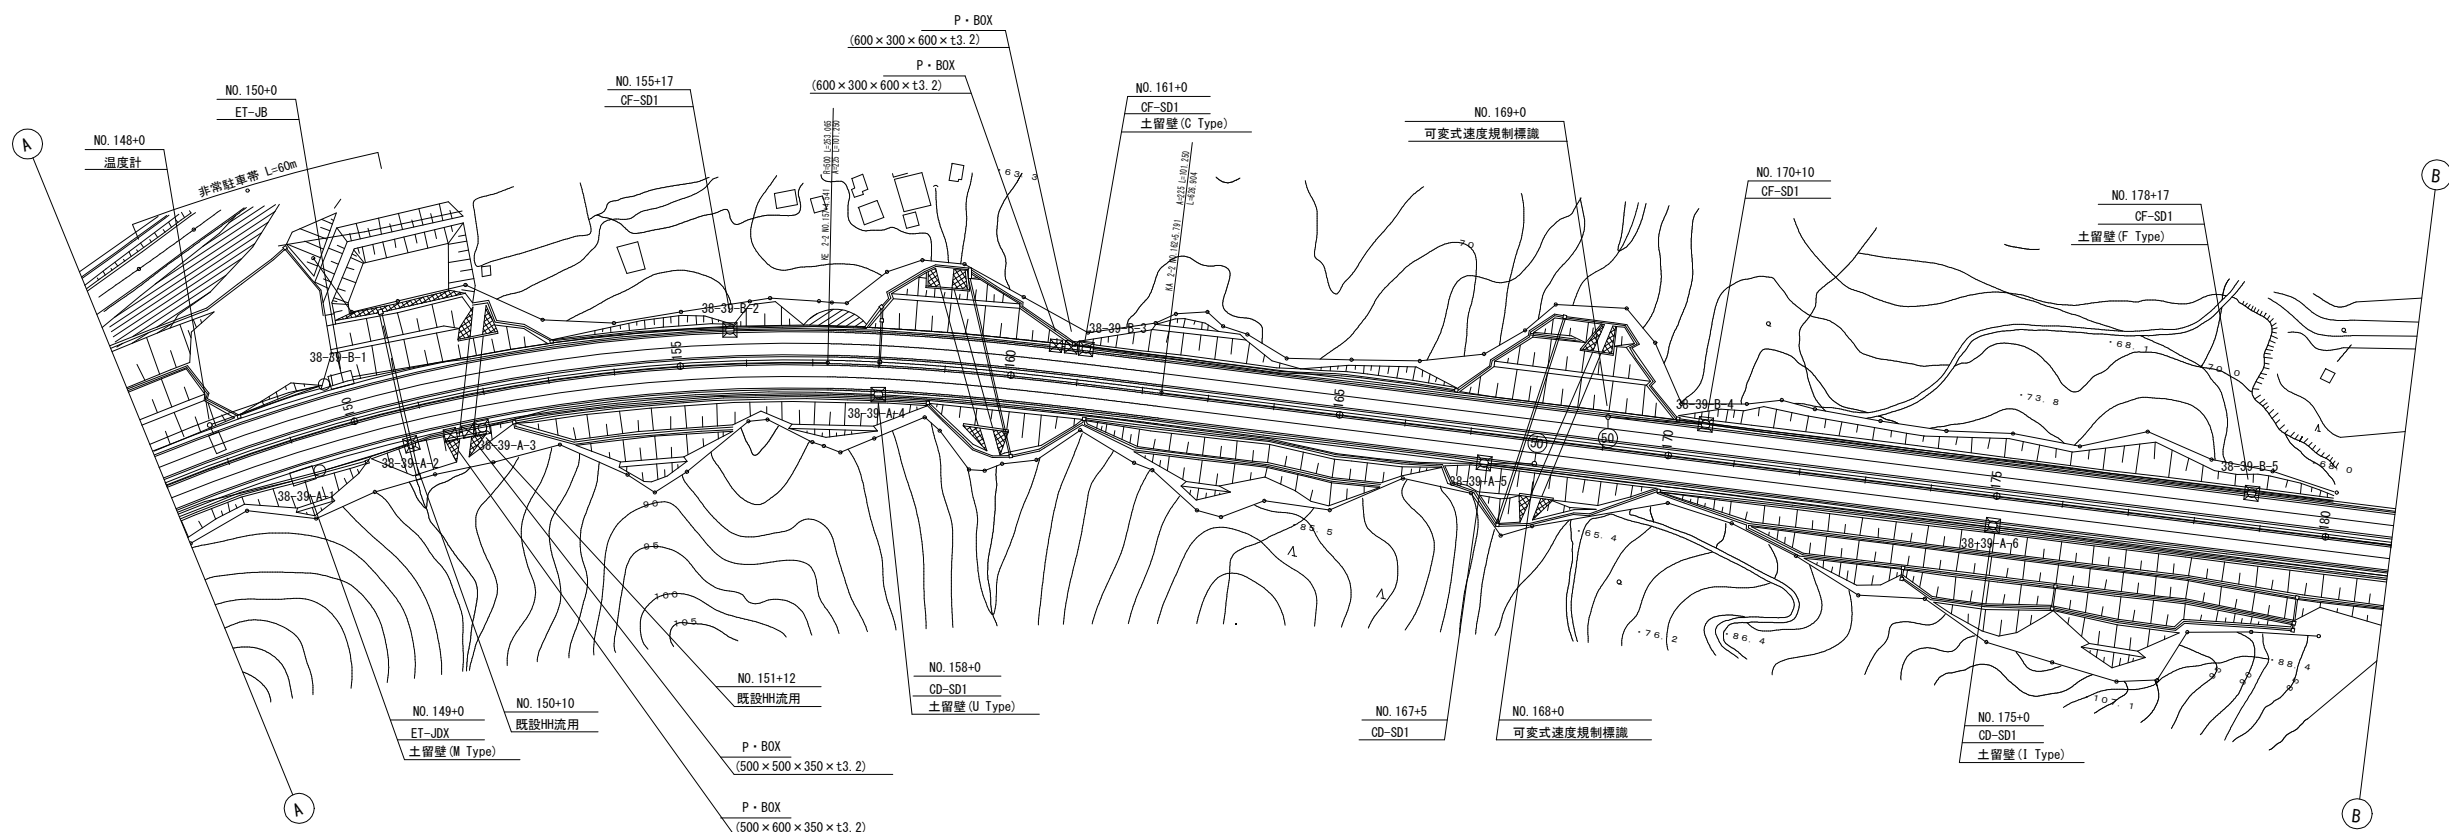




工事番号	令和 8 年度 仙松雑施第 3 号		
路線名	(国) 4 5 号・(主) 仙台松島線		
工事名	仙台松島道路 電気設備更新工事		
図面名	ITV (CCTV) 設備 電気通信線路平面図 (10) (撤去)		
縮 尺	1:1000	位置	
設計 年度		設計 年度	
宮城県道路公社	図番	1-84	

ITV(CCTV)設備 電気通信線路平面図(11)(撤去)

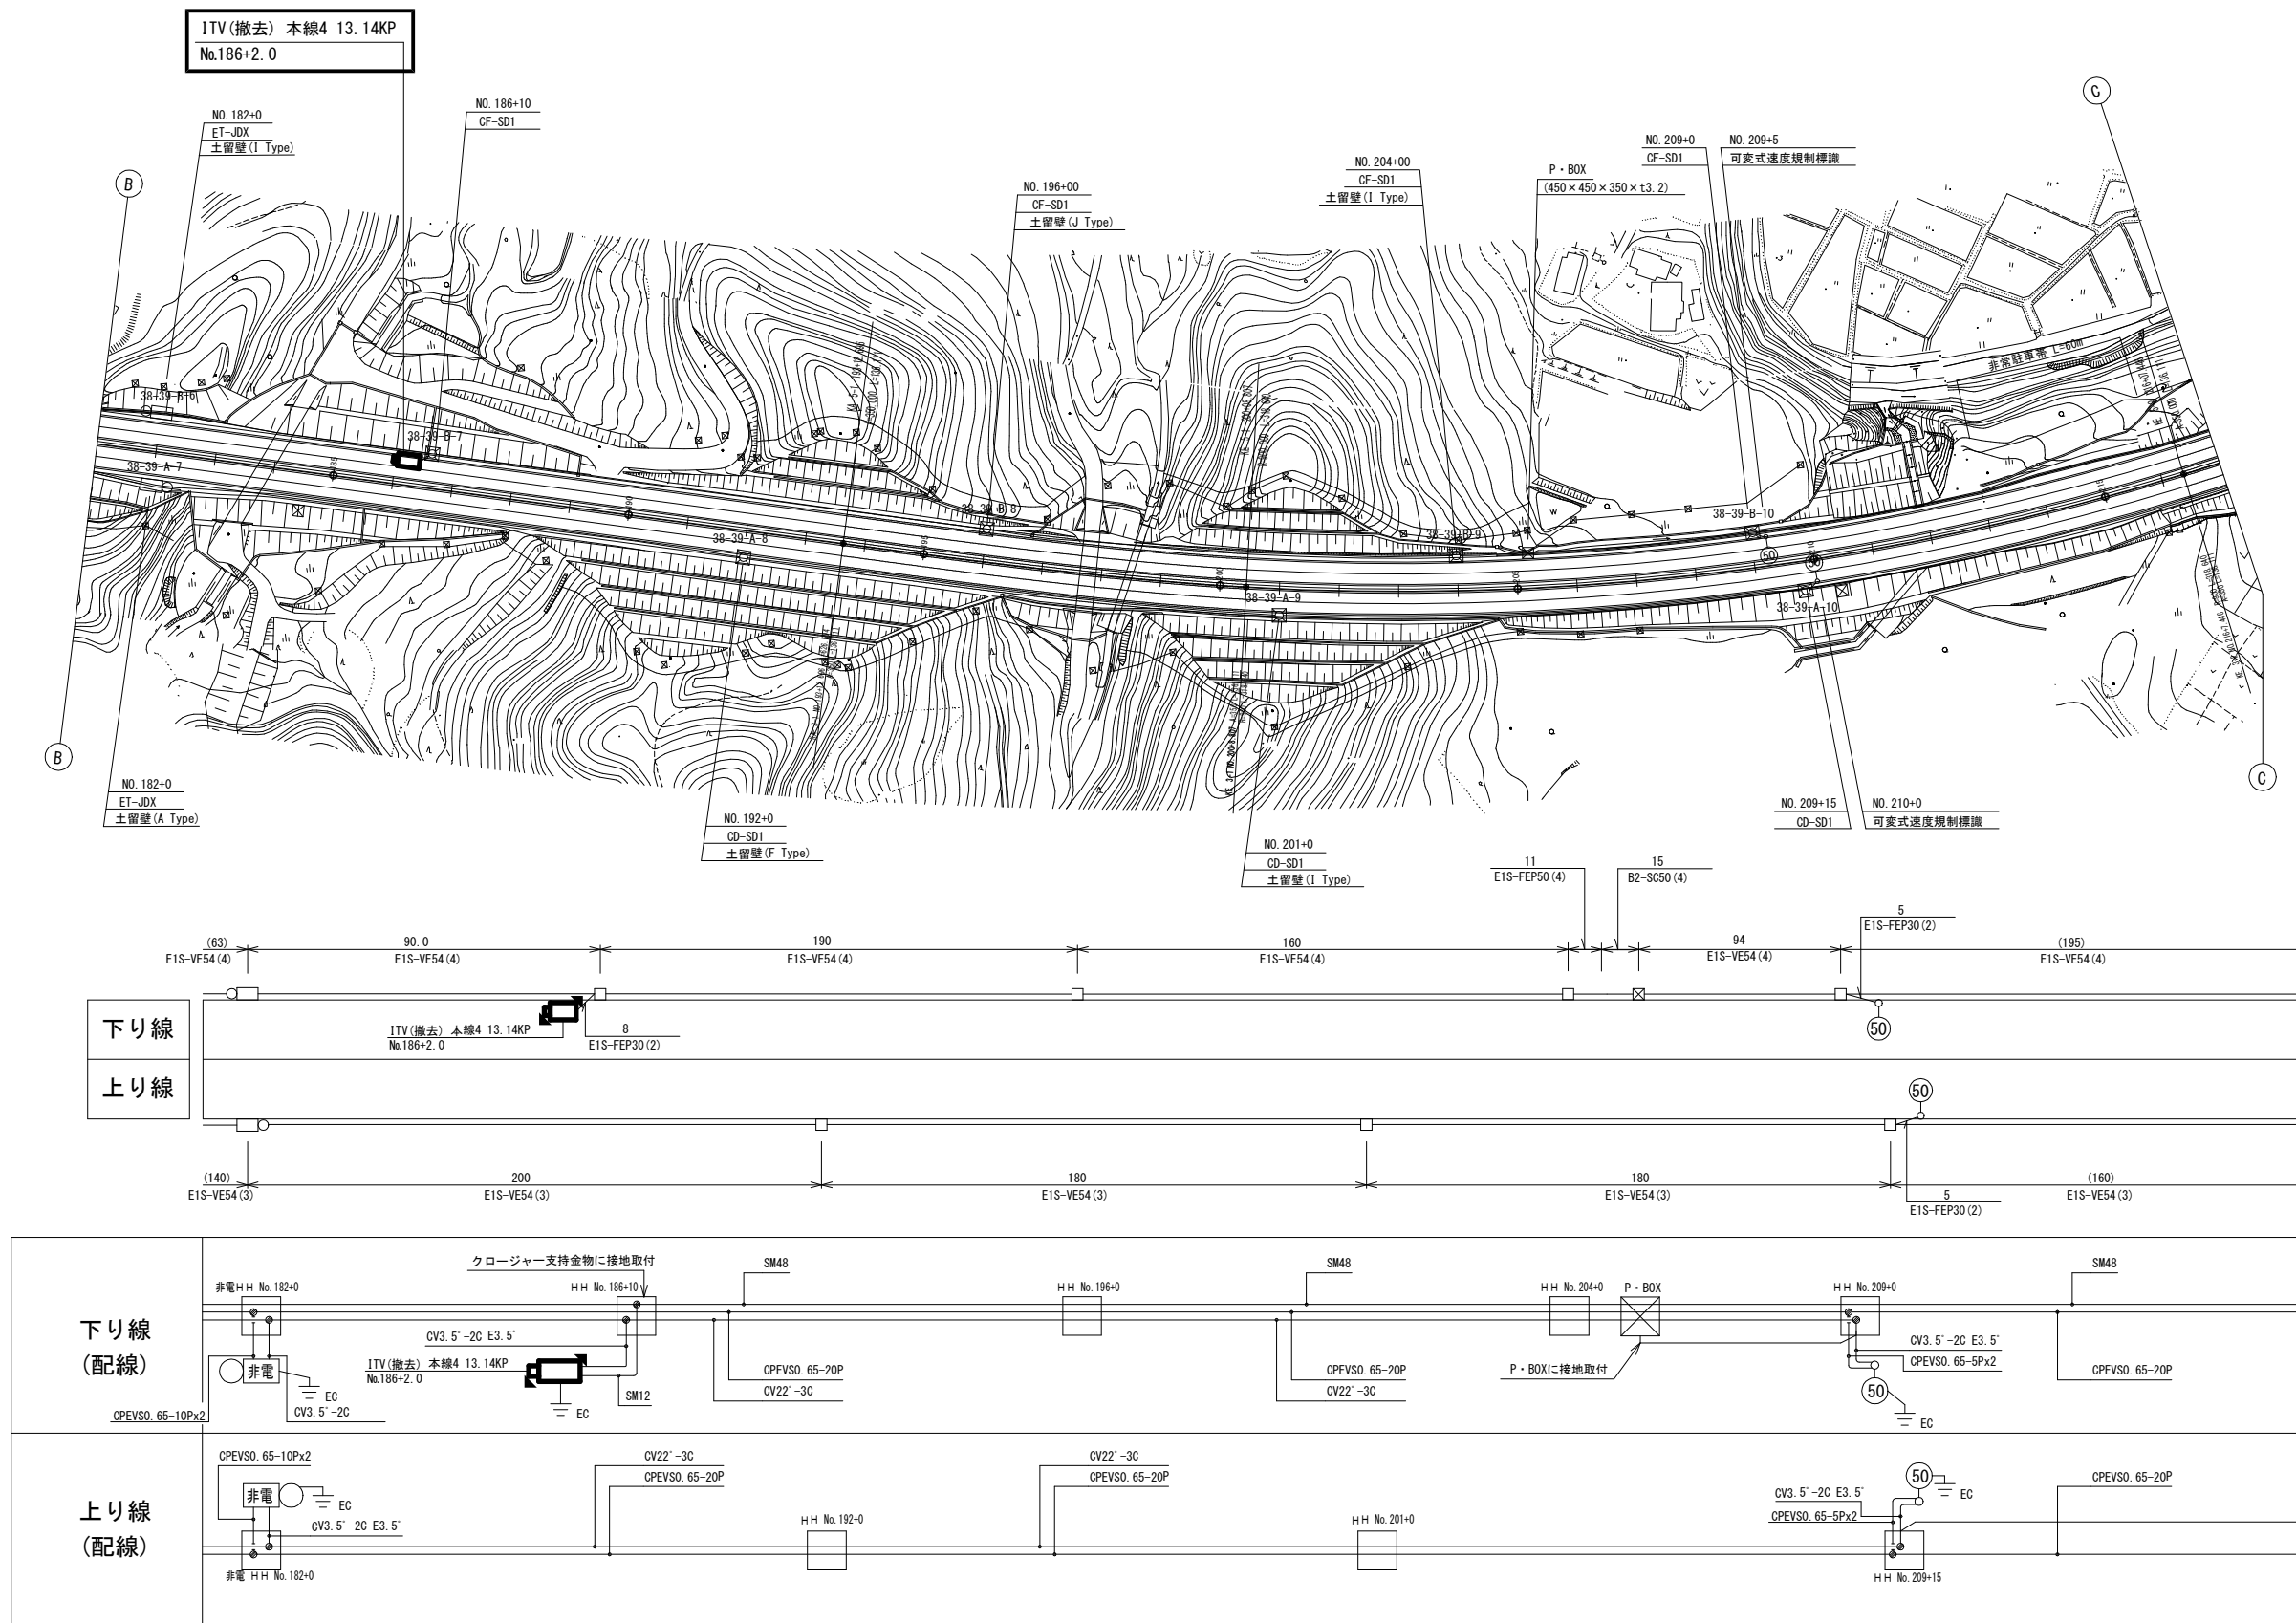

工事番号	令和8年度 仙松維施第3号		
路線名	(国) 4 5 号・(主) 仙台島島線		
工事名	仙台島島道路 電気設備更新工事		
図面名	ITV(CCTV) 設備 電気通信線路平面図(11)(撤去)		
縮 尺	1:1000	位置	
設計者		設計 年度	
宮城県道路公社	図番	1-85	

ITV (CCTV) 設備 電気通信線路平面図 (12) (撤去)

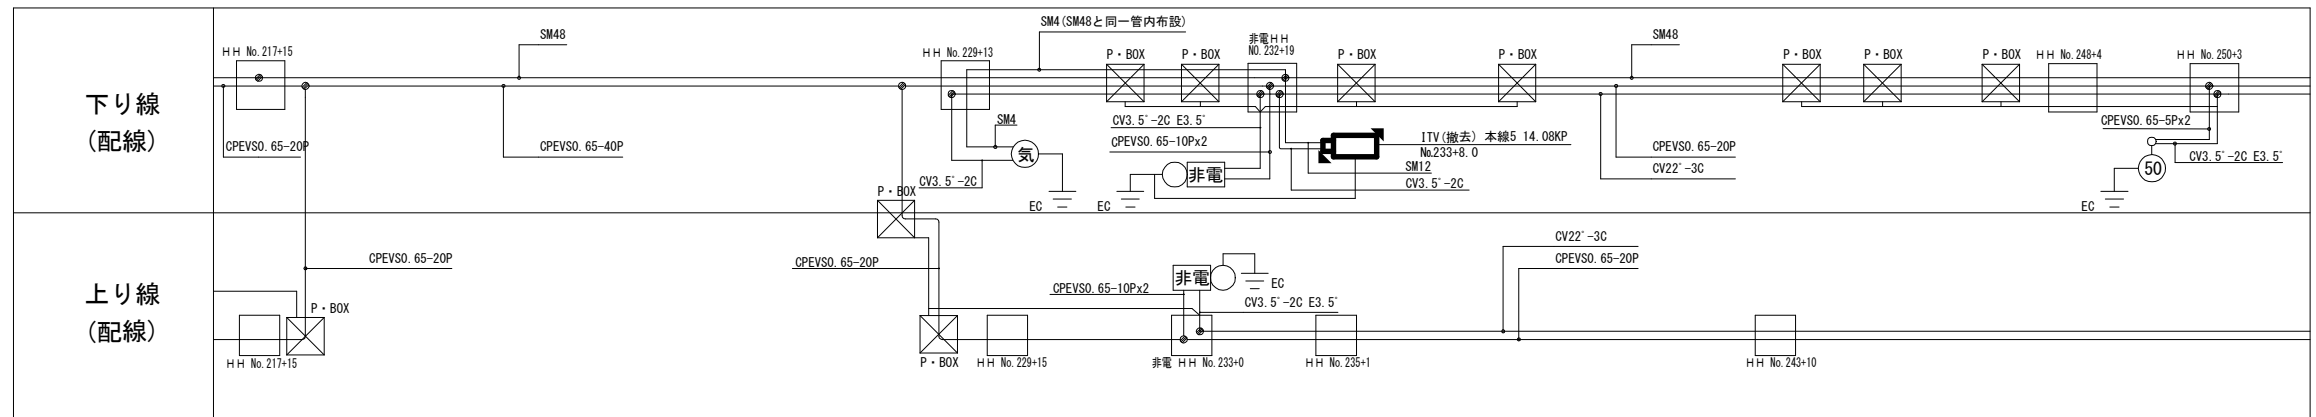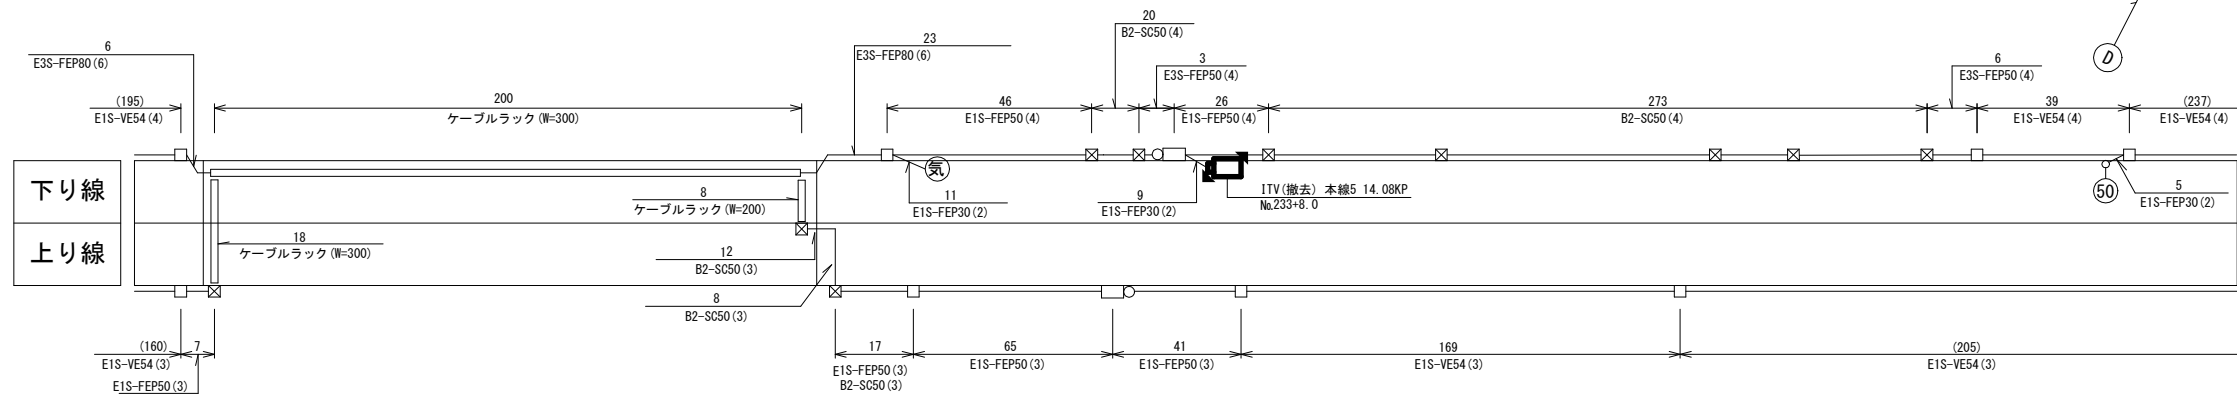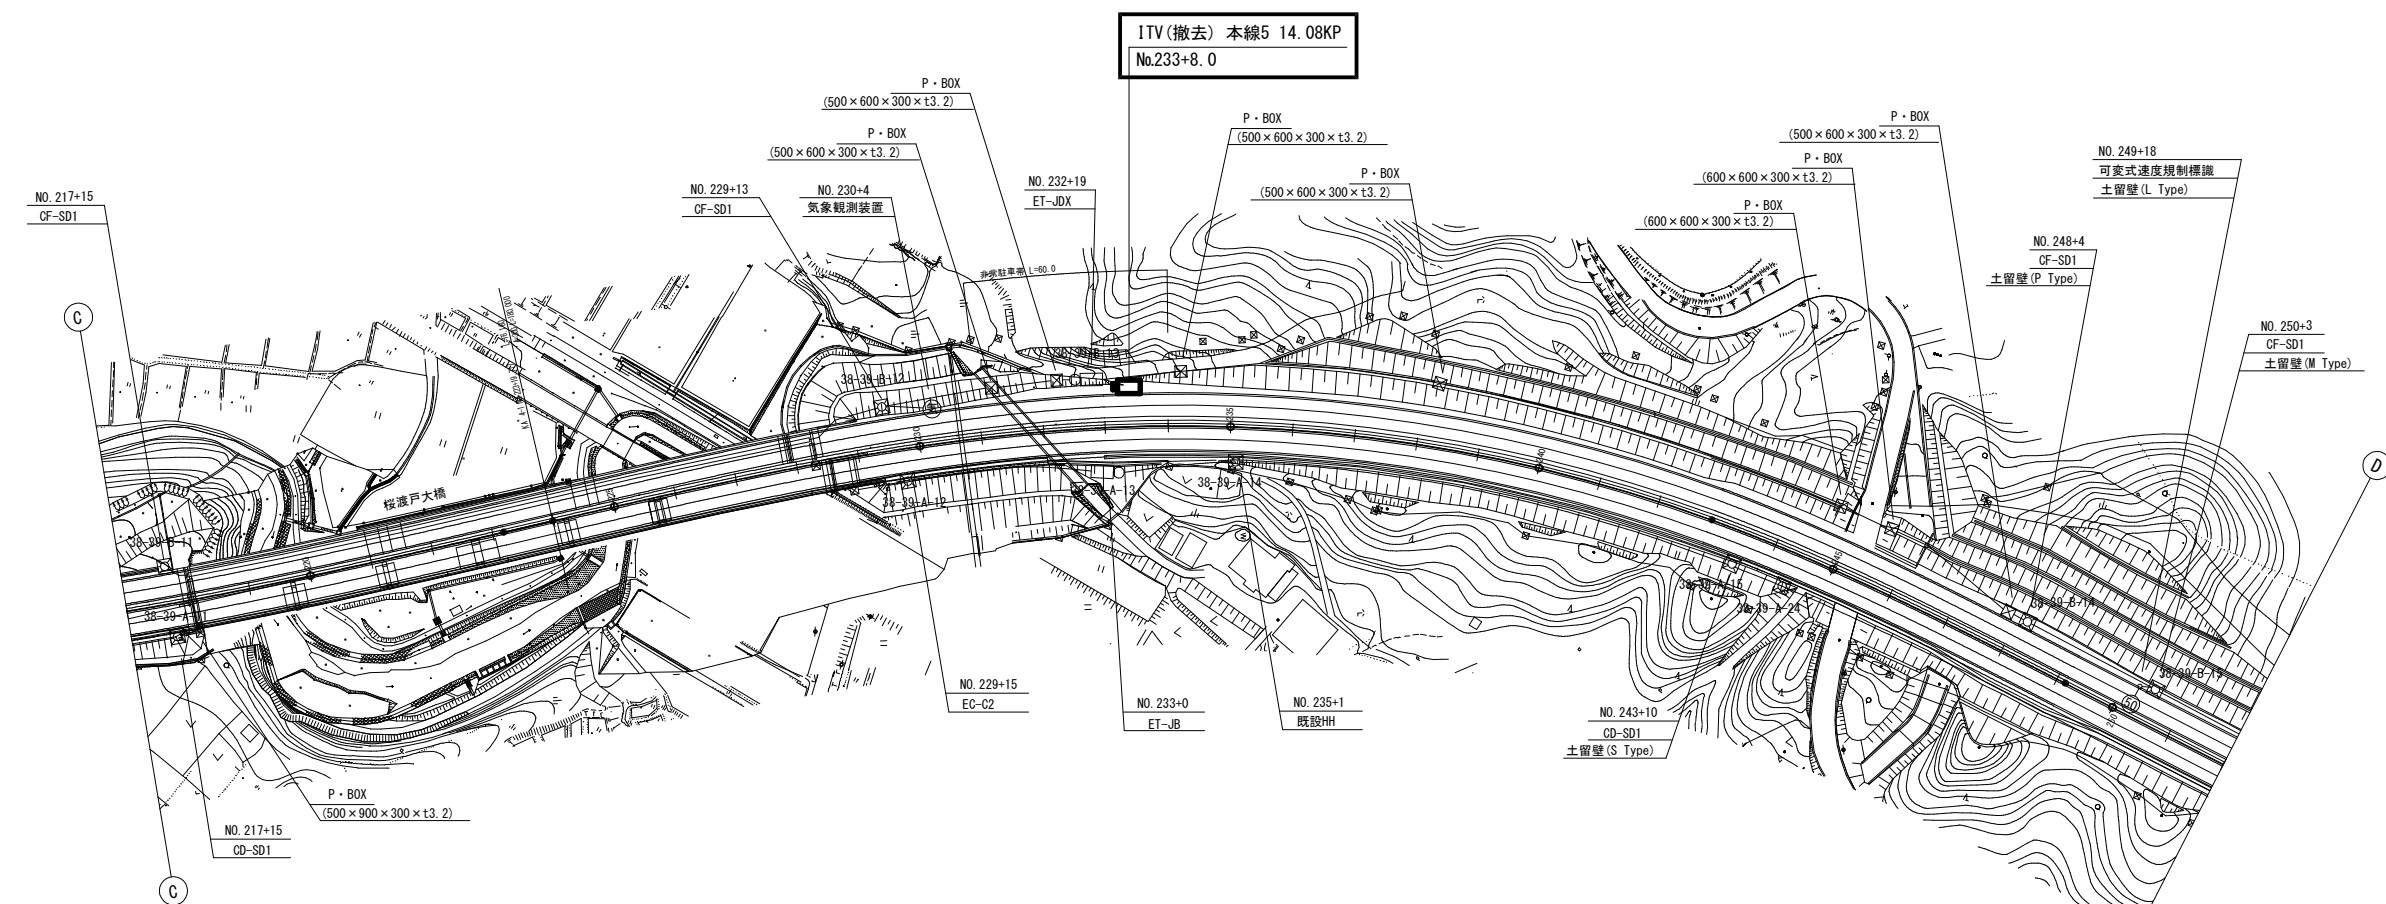


凡 例

□ : 既設

▬ : 撤去


工事番号	令和8年度 仙松雑施第3号		
路線名	(国) 4 5号・(主) 仙台松島線		
工事名	仙台松島道路 電気設備更新工事		
図面名	ITV (CCTV) 設備 電気通信線路平面図 (12) (撤去)		
縮 尺	1:1000	位置	
設計者		設計 年度	
宮城県道路公社		図番	1-86

ITV (CCTV) 設備 電気通信線路平面図 (13) (撤去)

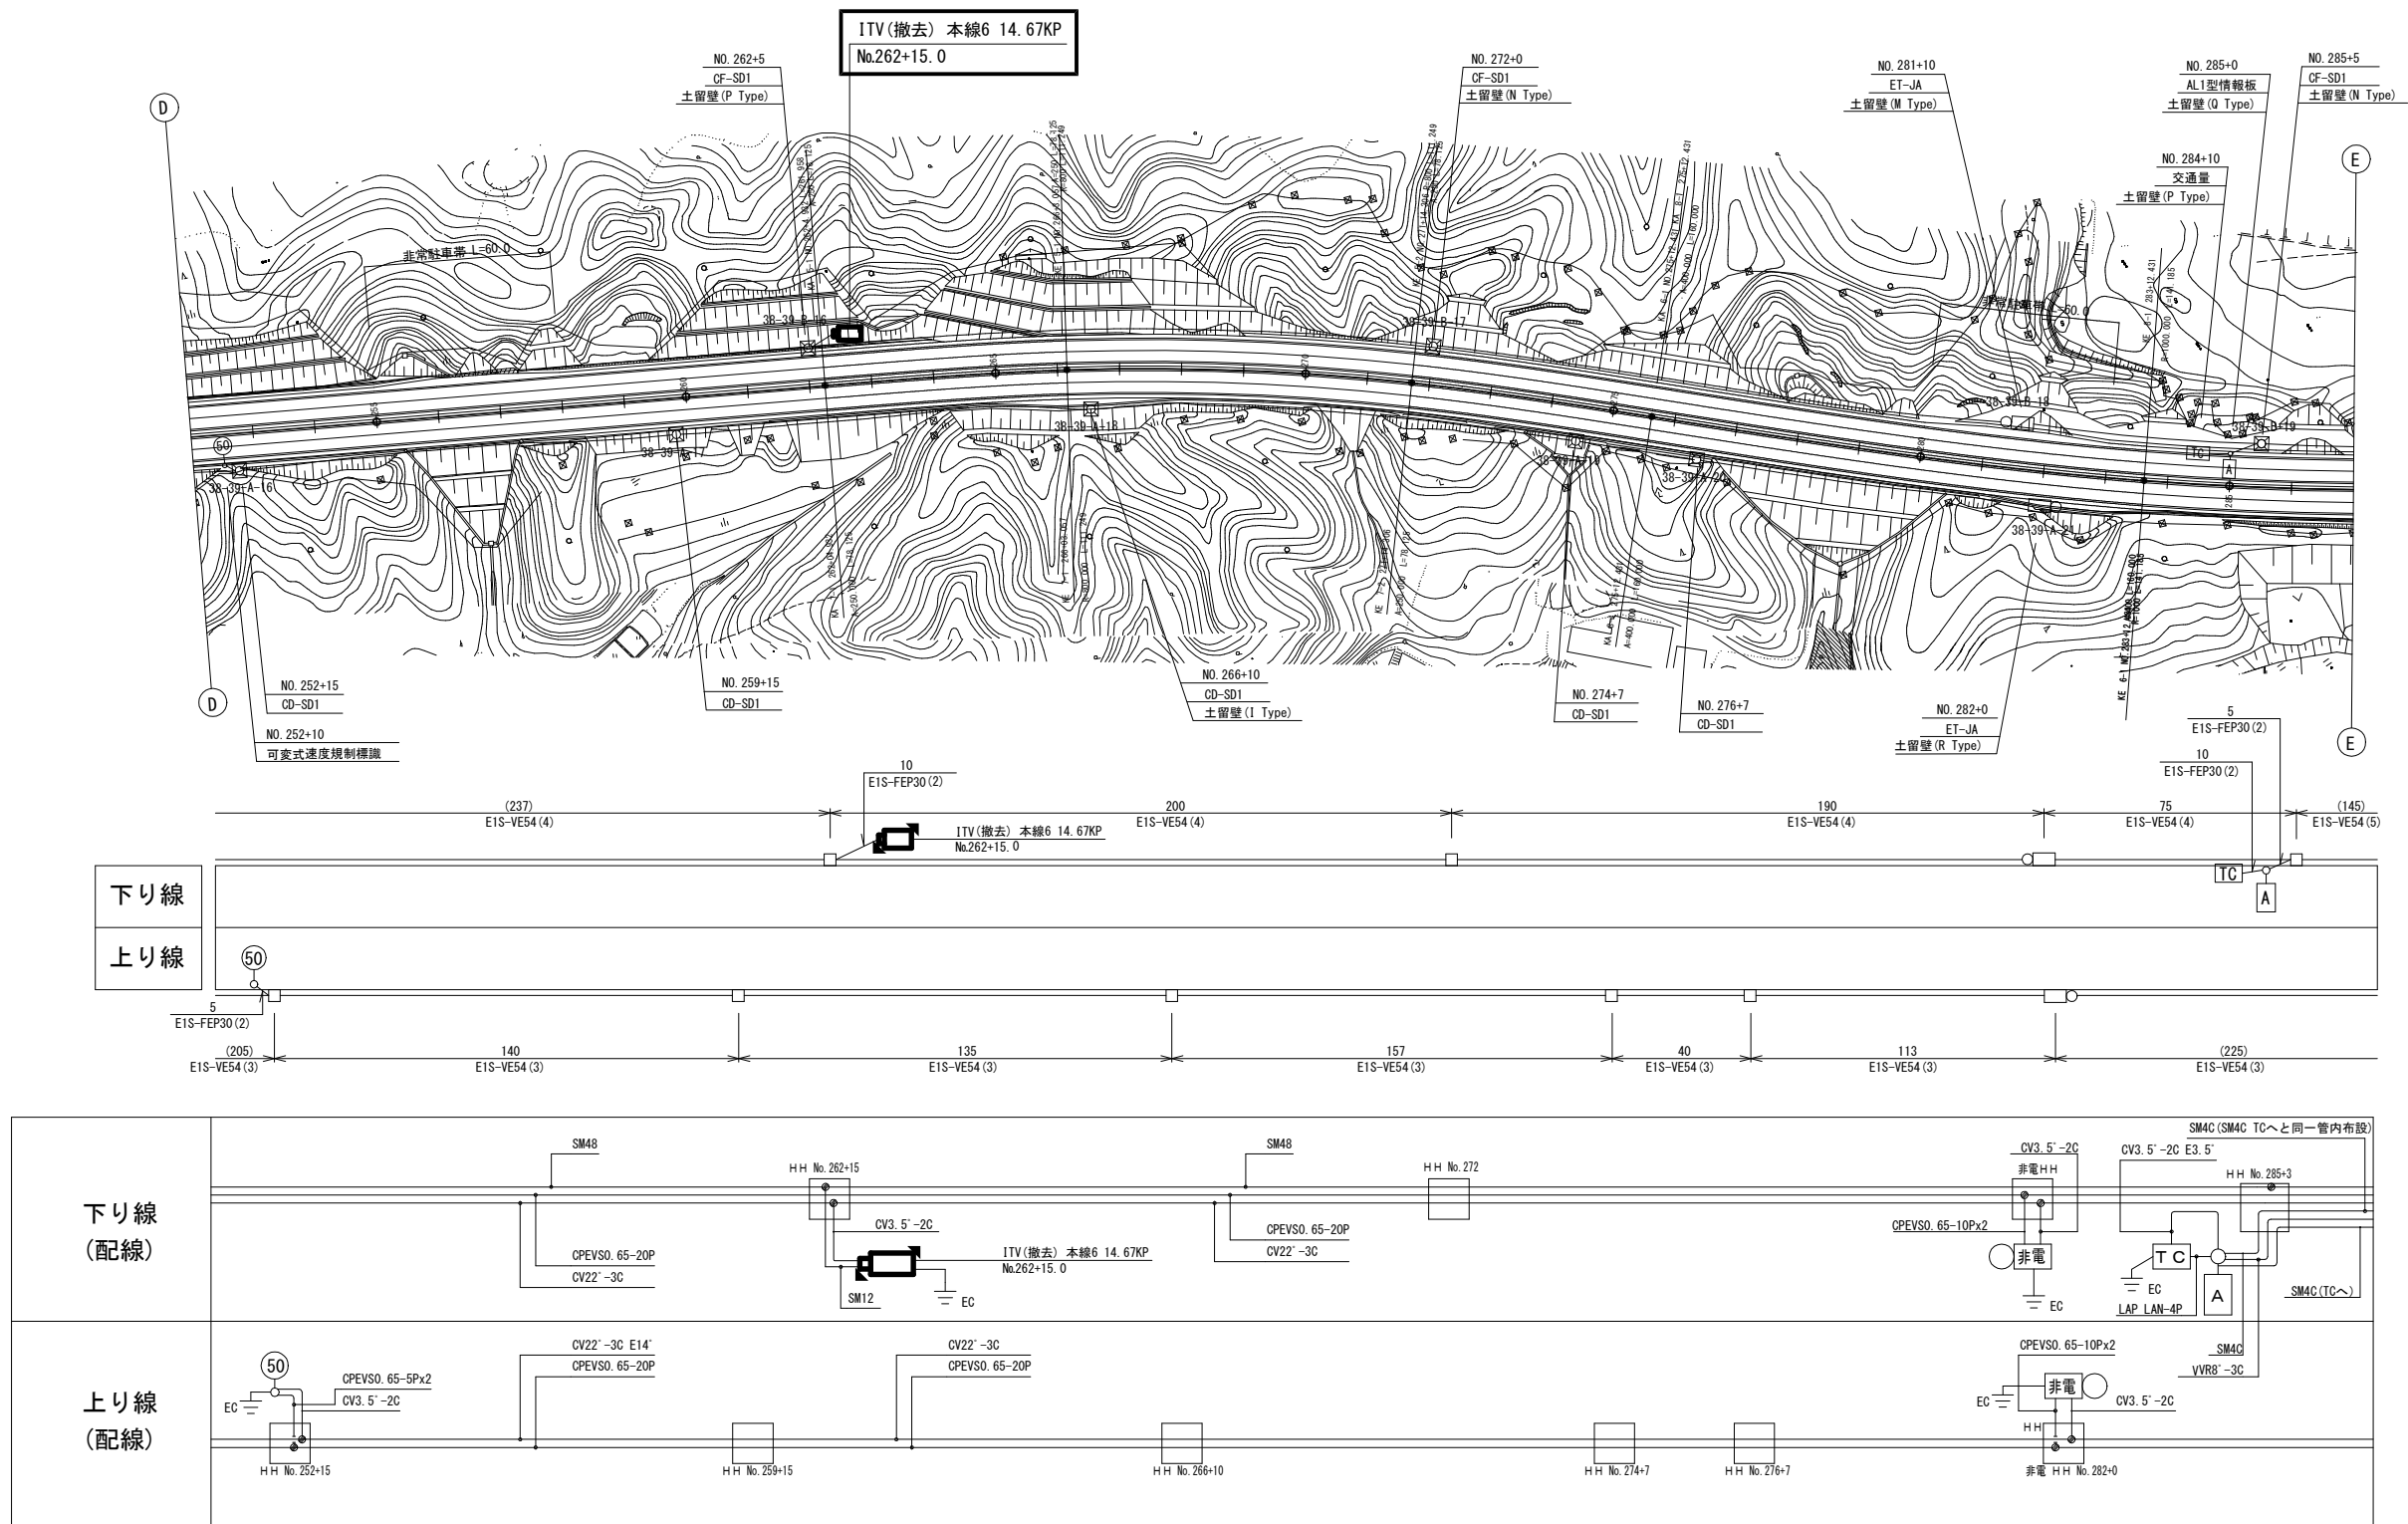


工事番号	令和8年度 仙松雑施第3号		
路線名	(国) 4 5号・(主) 仙台松島線		
工事名	仙台松島道路 電気設備更新工事		
図面名	ITV (CCTV) 設備 電気通信線路平面図 (13) (撤去)		
縮尺	1:1000	位置	
設計者		設計年度	
宮城県道路公社	図番	1-87	

ITV (CCTV) 設備 電気通信線路平面図 (14) (撤去)

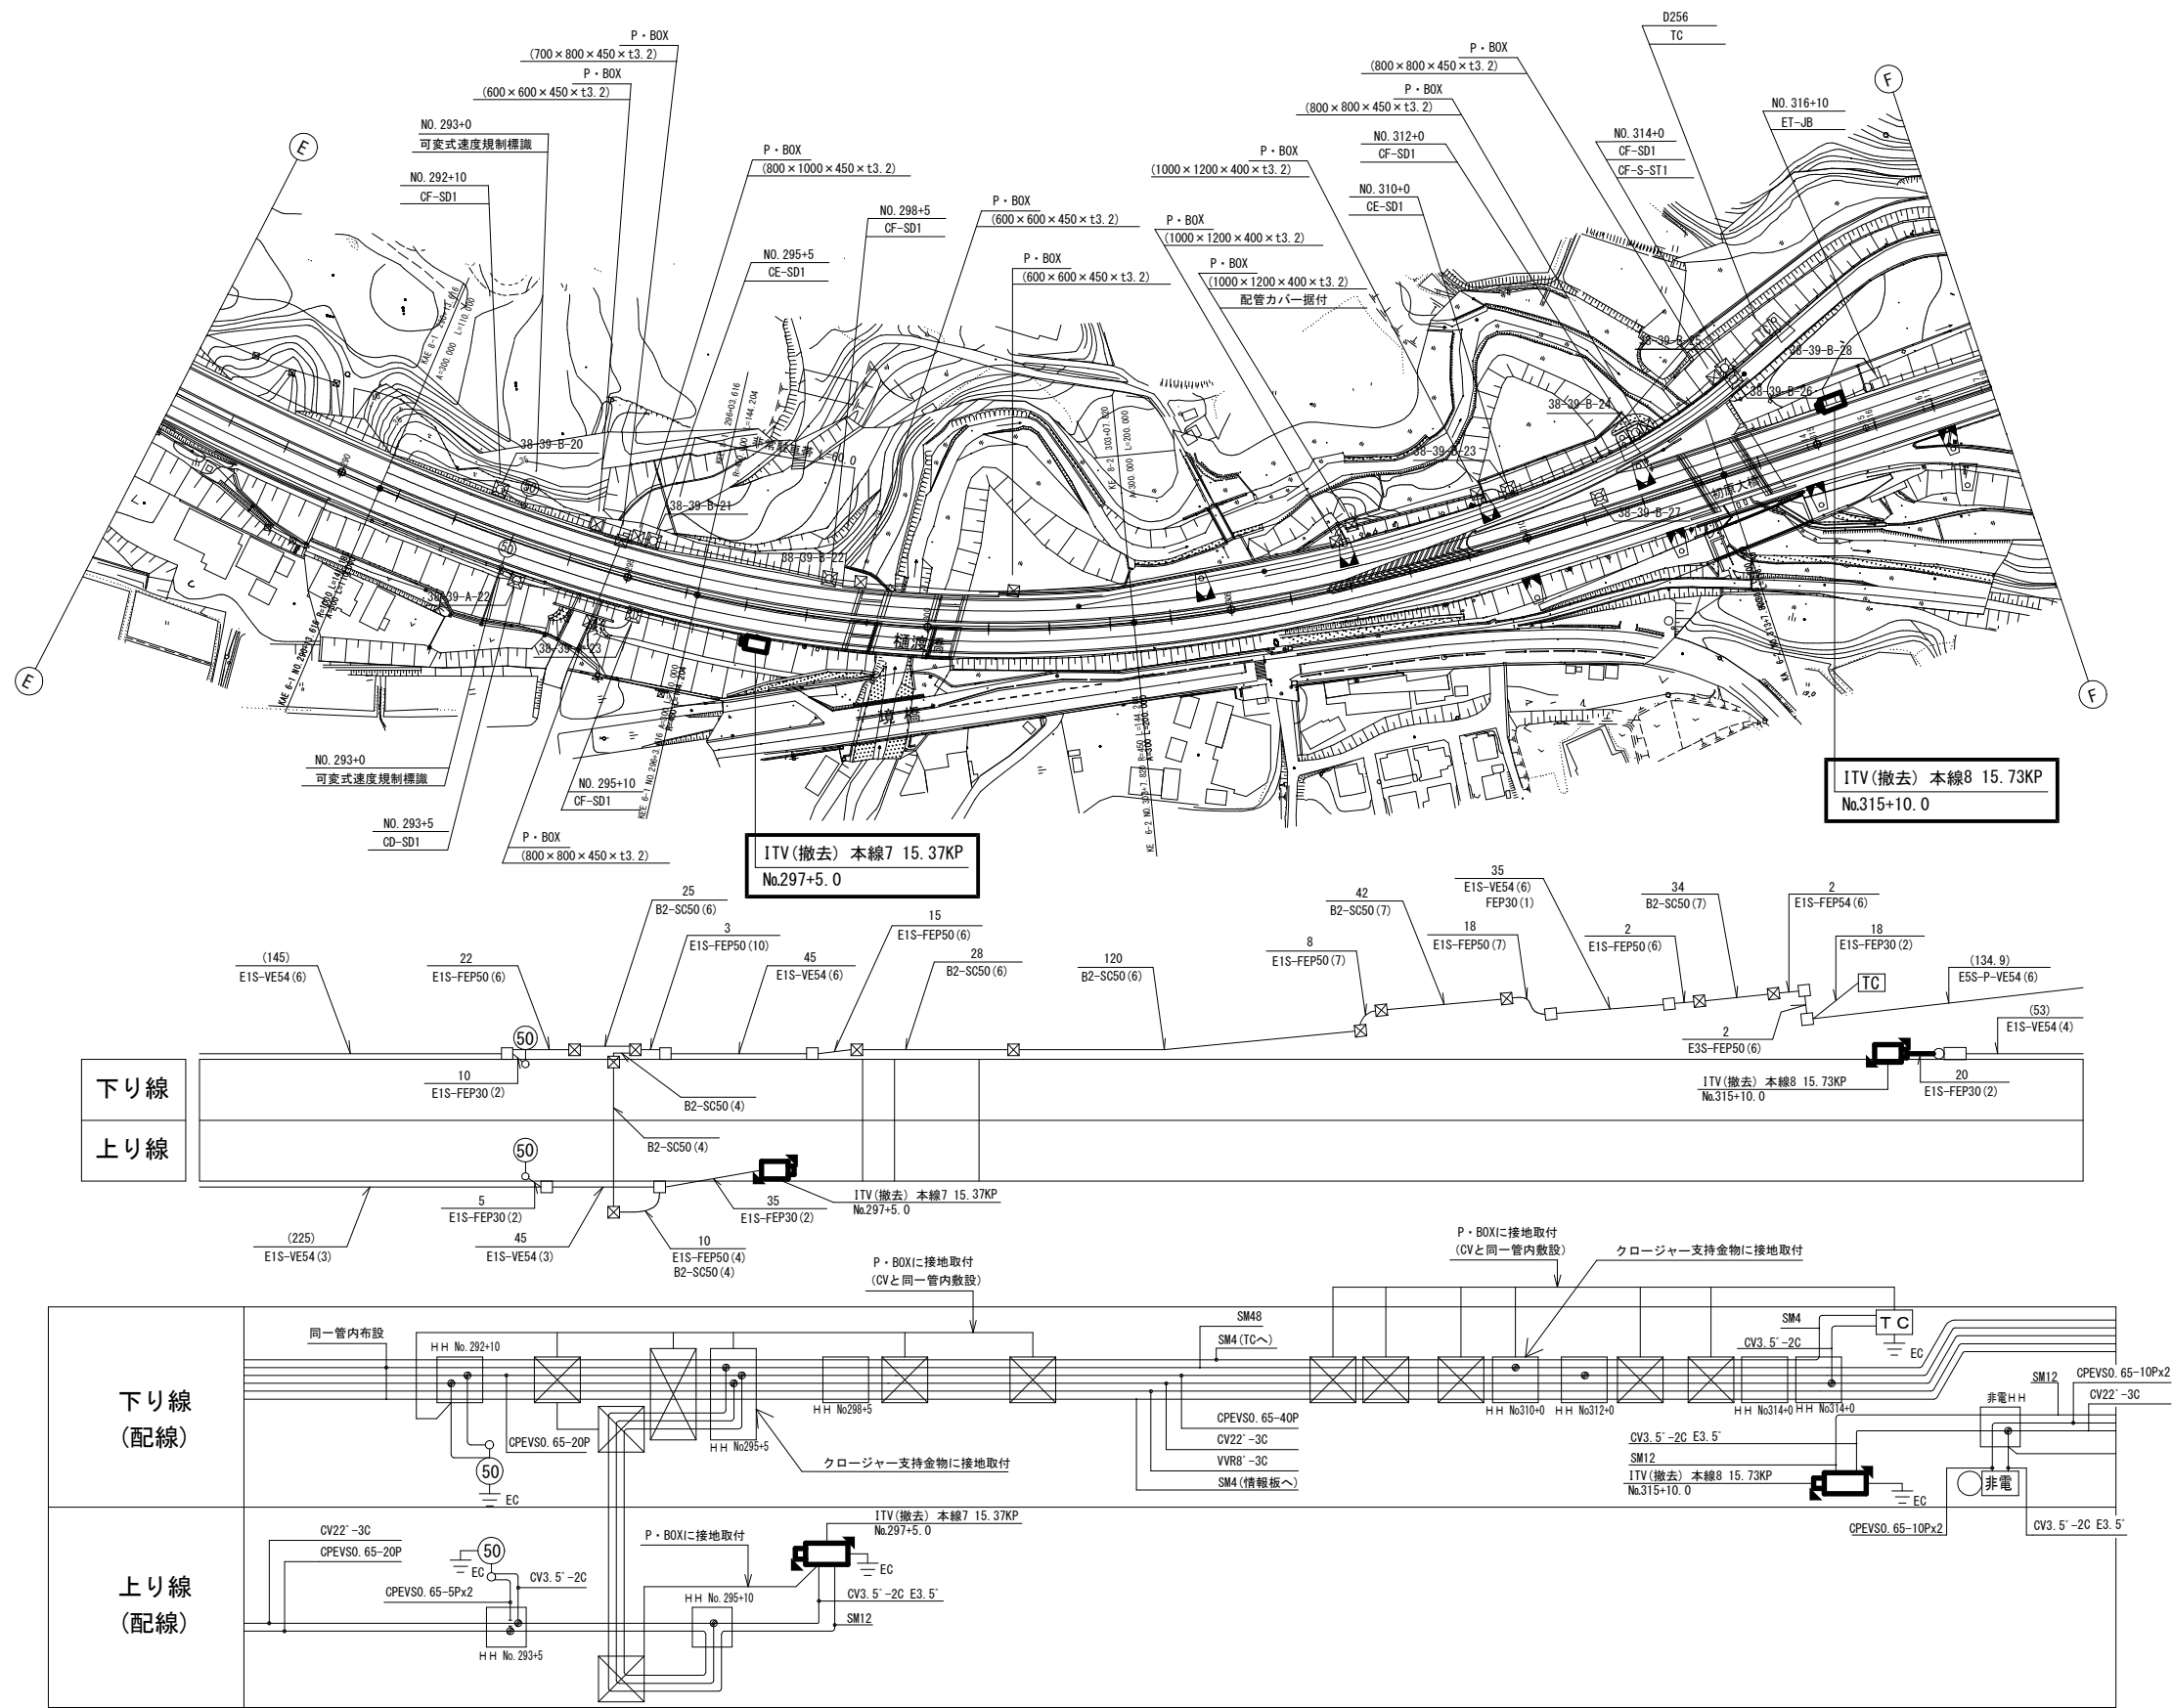


工事番号	令和8年度 仙松雑施第3号		
路線名	(国)45号・(主)仙台松島線		
工事名	仙台松島道路 電気設備更新工事		
図面名	ITV (CCTV) 設備 電気通信線路平面図 (14) (撤去)		
縮尺	1:1000	位置	
設計者		設計年度	
宮城県道路公社	図番	1-88	

ITV (CCTV) 設備 電気通信線路平面図 (15) (撤去)

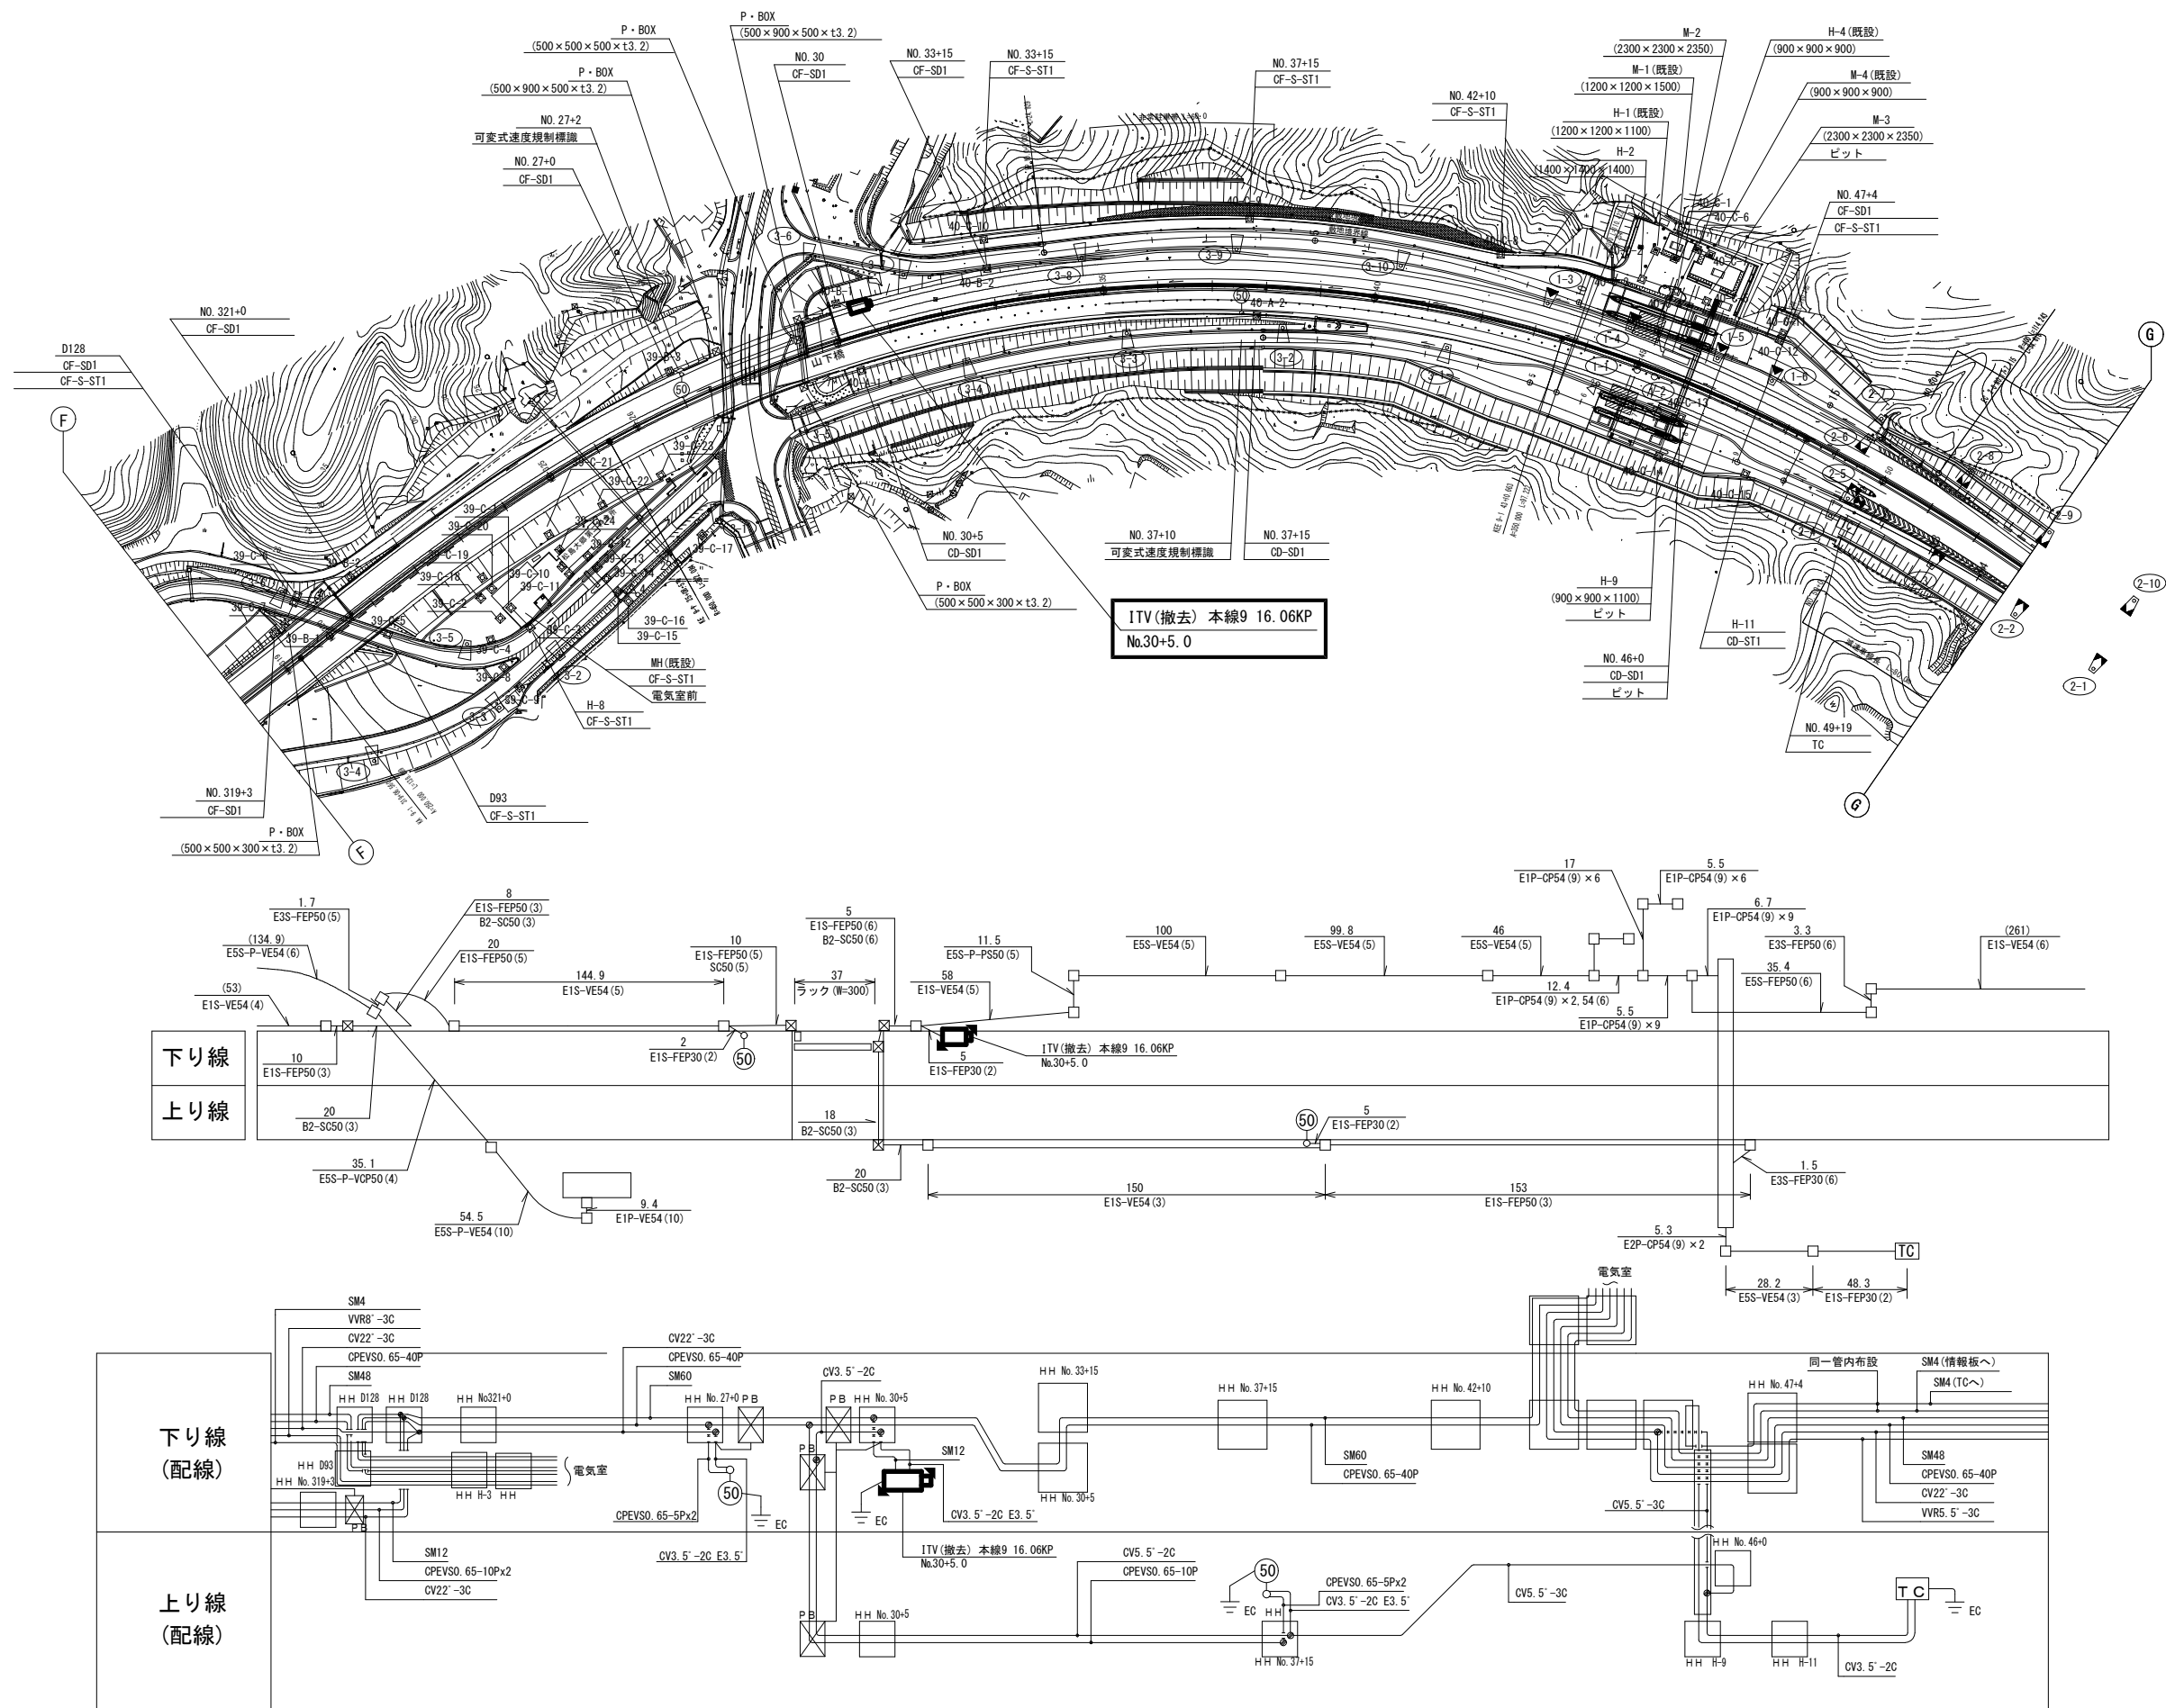



工事番号	令和8年度 仙松雑施第3号		
路線名	(国) 4 5号・(主) 仙台松島線		
工事名	仙台松島道路 電気設備更新工事		
図面名	ITV (CCTV) 設備 電気通信線路平面図 (15) (撤去)		
縮 尺	1:1000	位置	
設計者		設計 年度	
宮城県道路公社	図番	1-89	

ITV (CCTV) 設備 電気通信線路平面図 (16) (撤去)

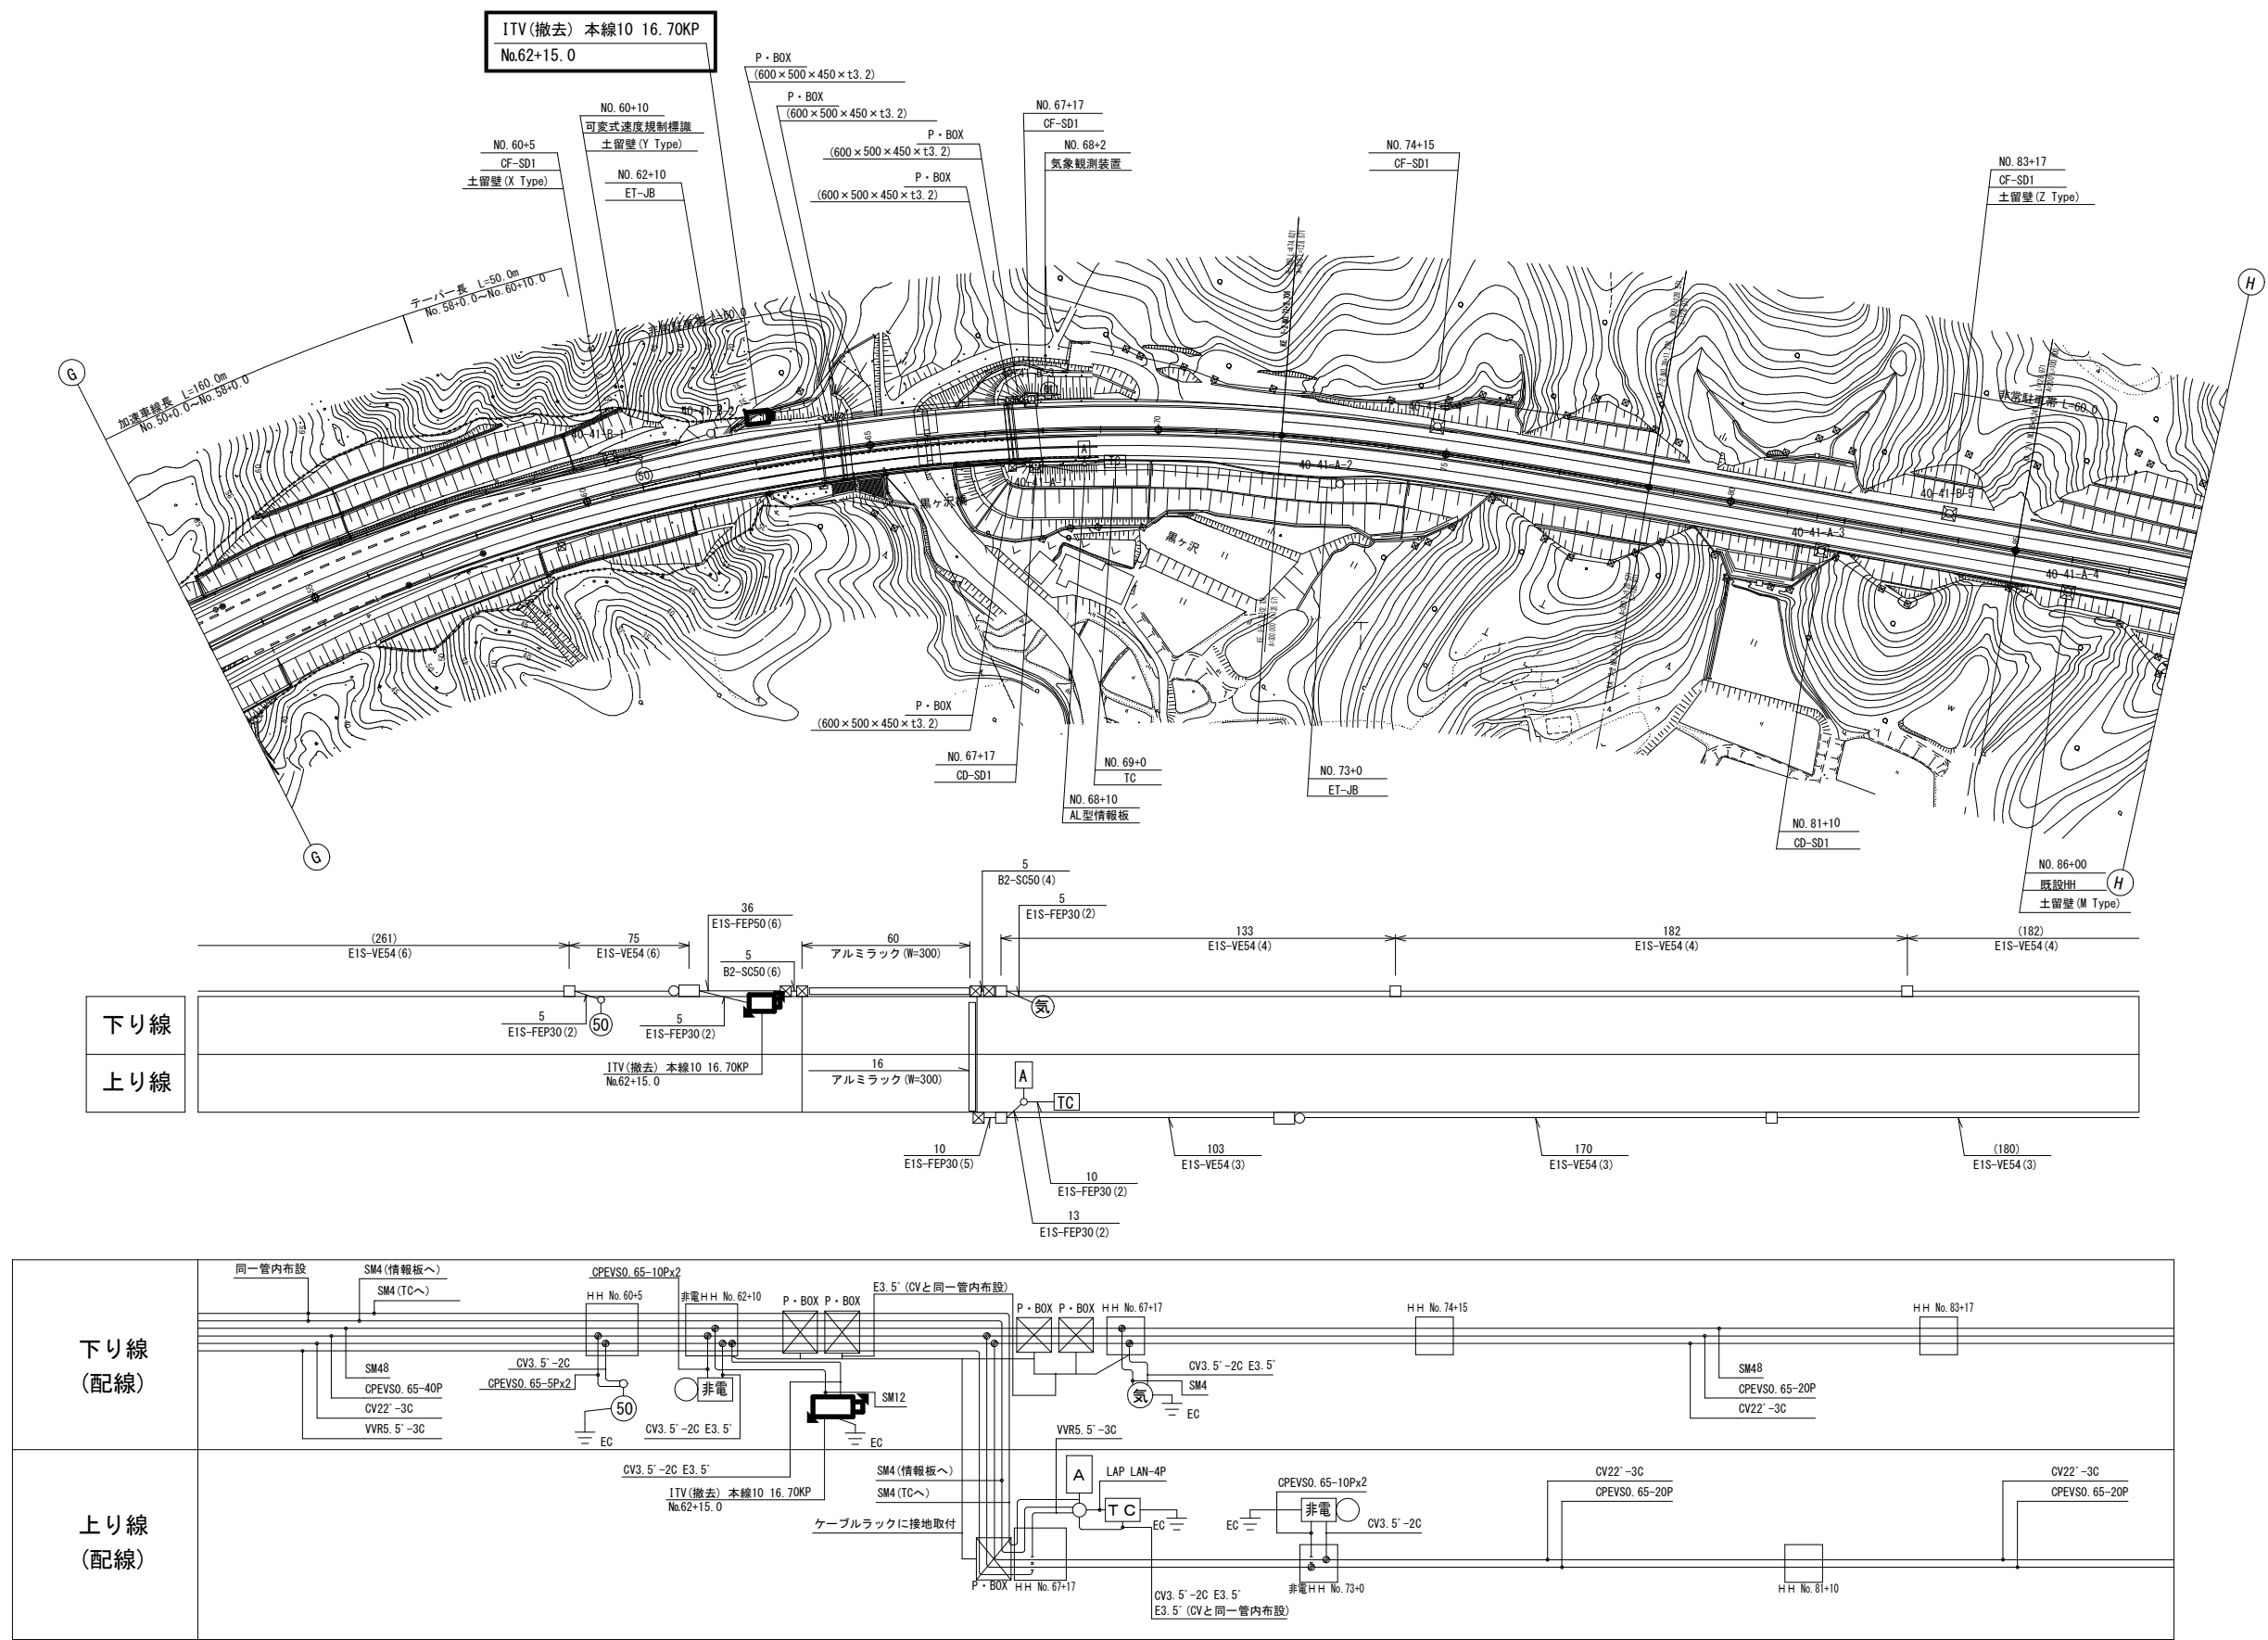


工事番号	令和8年度 仙松維施第3号		
路線名	(国)45号・(主)仙台松島線		
工事名	仙台松島道路 電気設備更新工事		
図面名	ITV (CCTV) 設備 電気通信線路平面図 (16) (撤去)		
縮 尺	1:1000	位置	
設計者		設計 年度	
宮城県道路公社	図番	1-90	

ITV(CCTV)設備 電気通信線路平面図(17)(撤去)

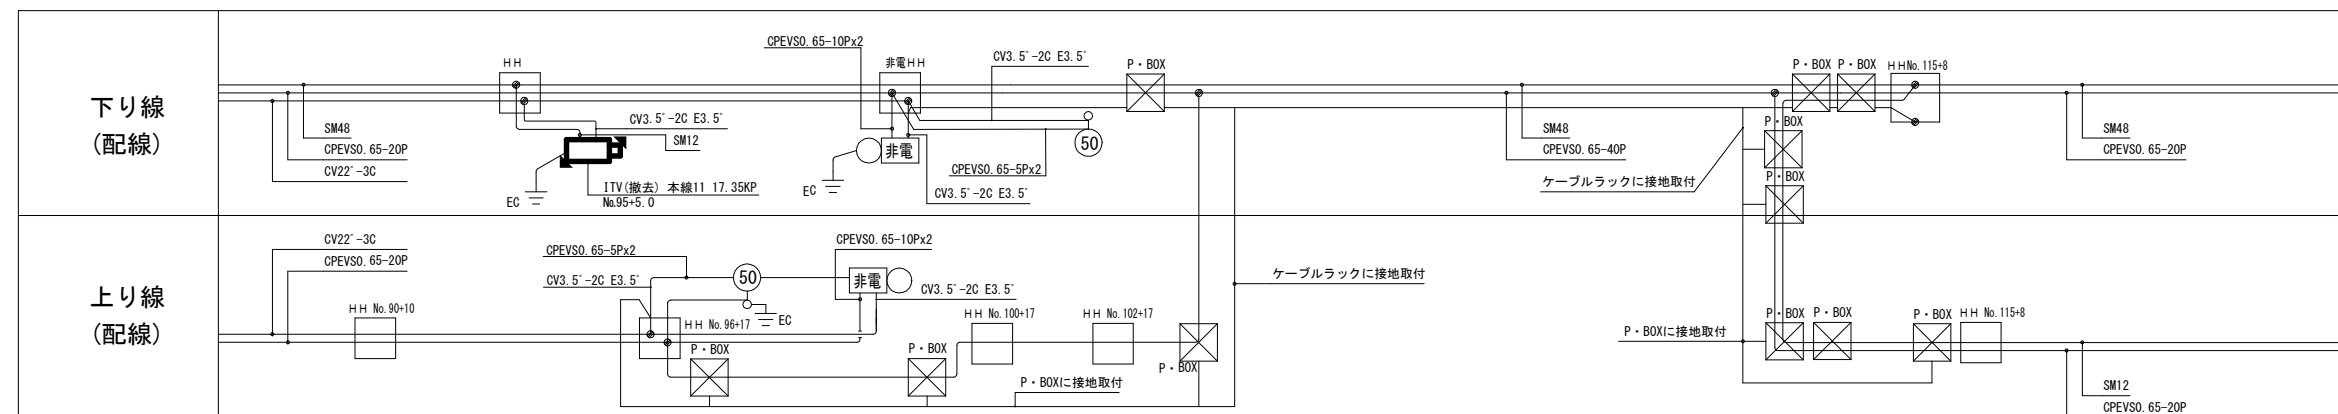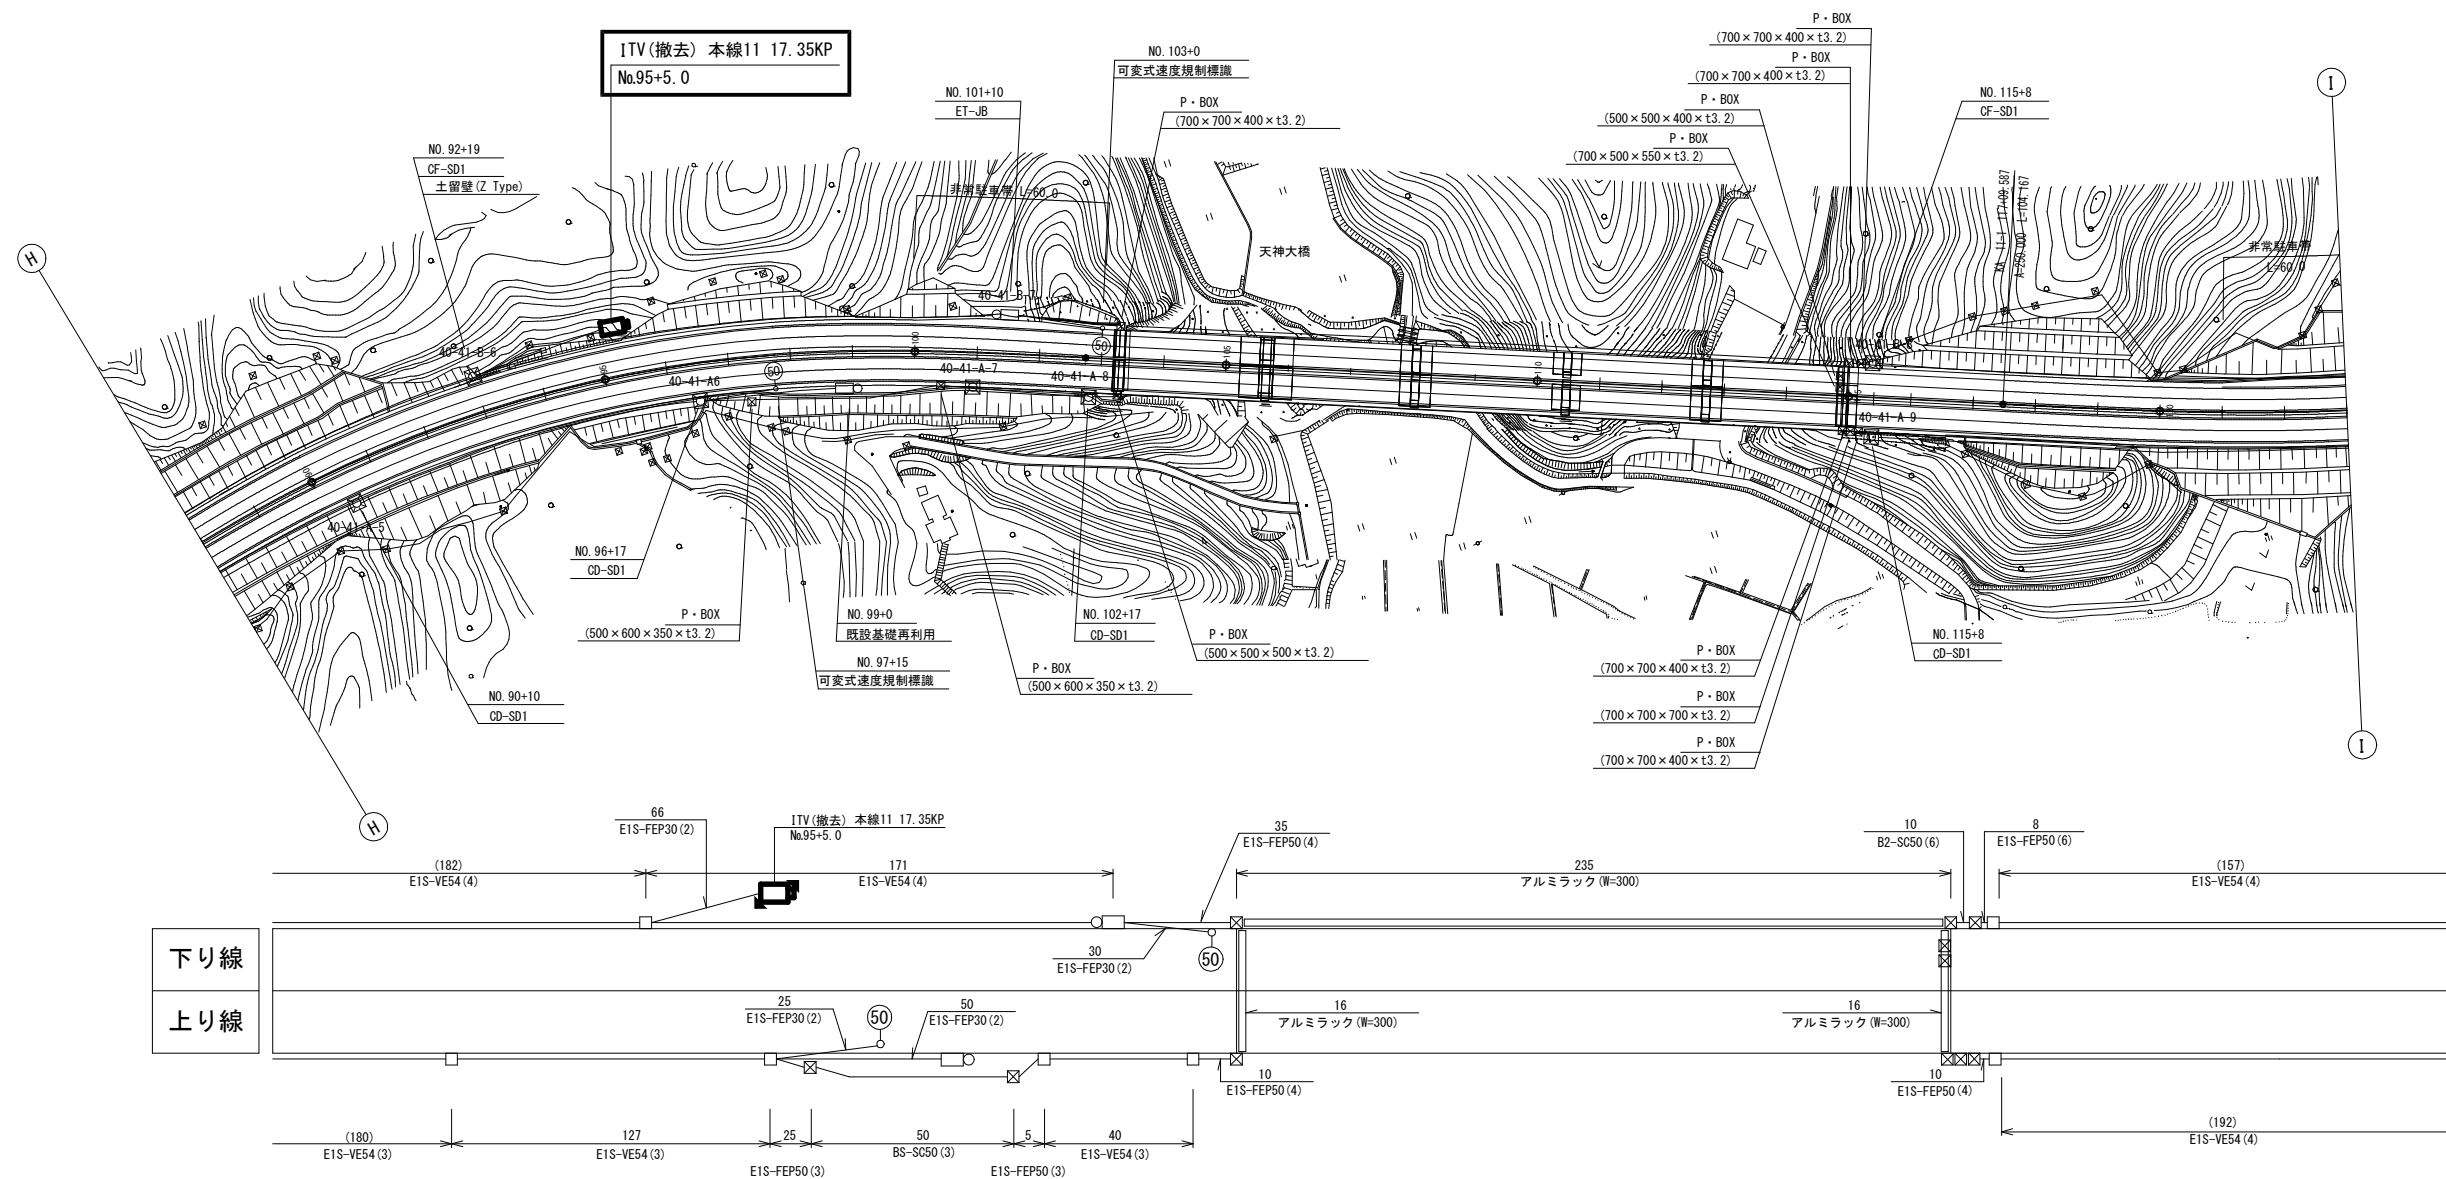

工事番号	令和8年度 仙松雑施第3号		
路線名	(国) 45号・(主) 仙台松島線		
工事名	仙台松島道路 電気設備更新工事		
図面名	ITV (CCTV) 設備 電気通信線路平面図 (17) (撤去)		
縮 尺	1:1000	位置	
設計者		設計 年度	
宮城県道路公社		図番	1-91

ITV (CCTV) 設備 電気通信線路平面図 (18) (撤去)



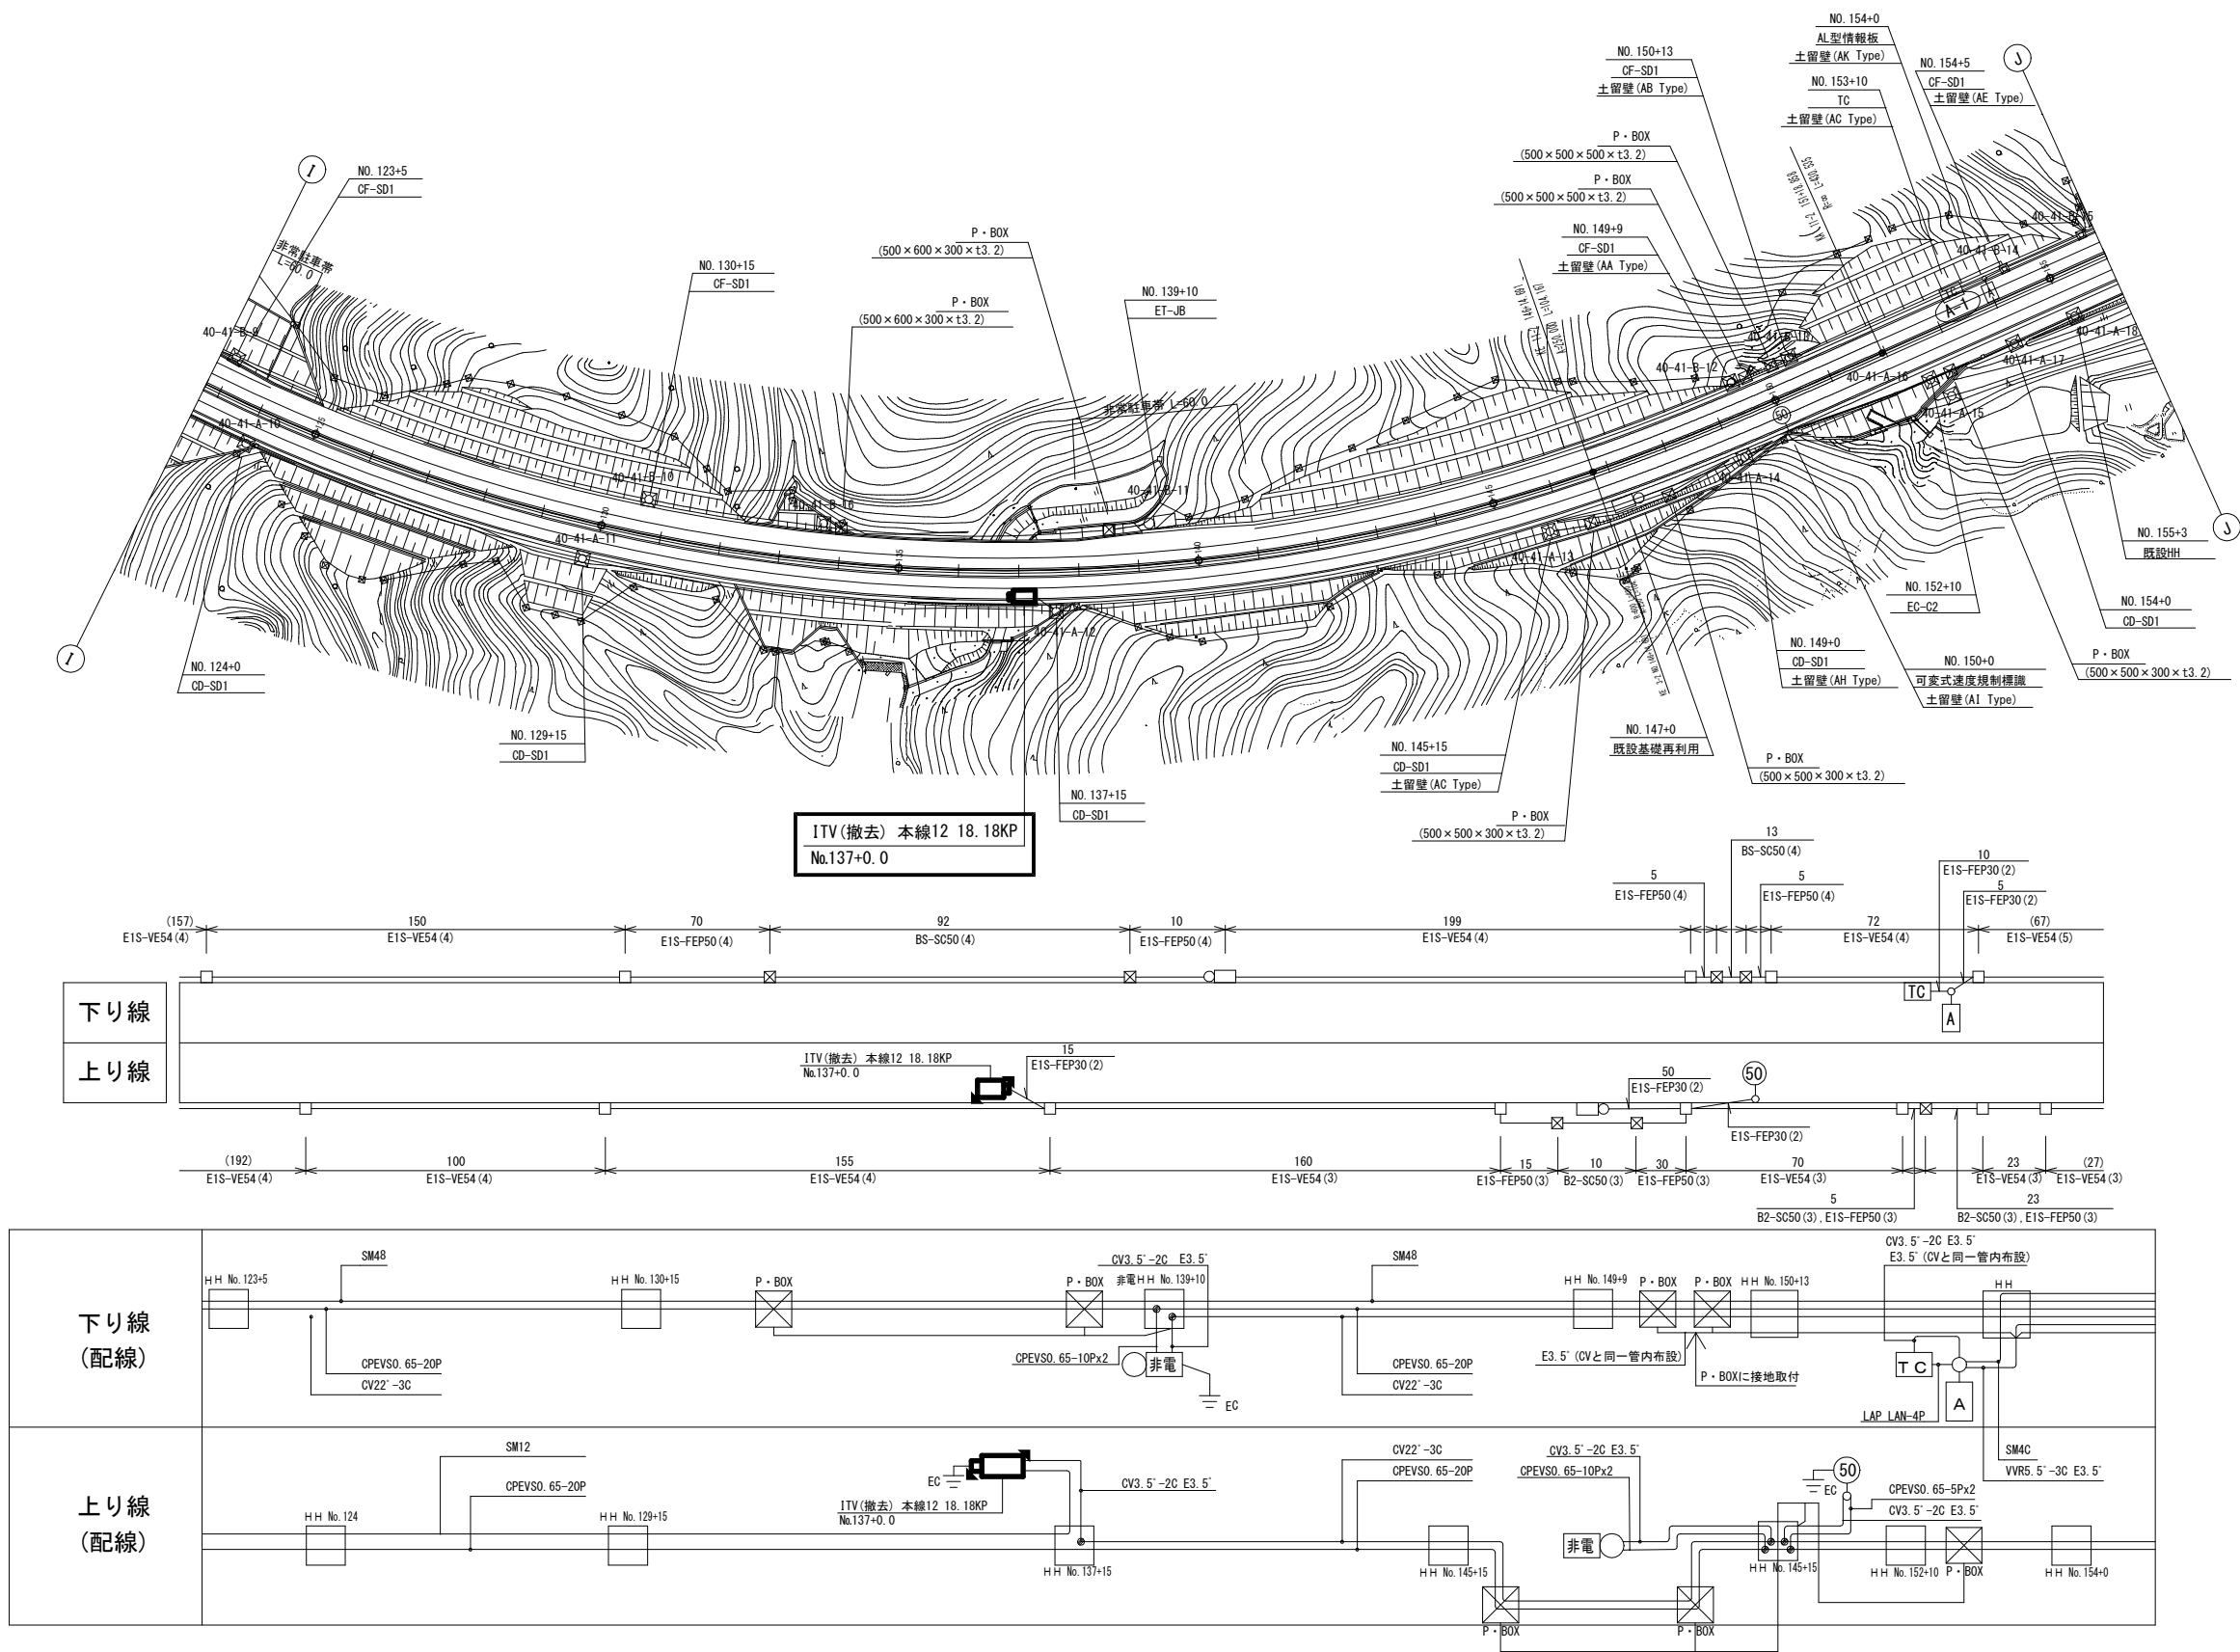


ITV (CCTV) 設備 電気通信線路平面図 (19) (撤去)



工事番号	令和8年度 仙松雑施第3号		
路線名	(国) 4 5 号・(主) 仙台松島線		
工事名	仙台松島道路 電気設備更新工事		
図面名	ITV (CCTV) 設備 電気通信線路平面図 (19) (撤去)		
縮 尺	1:1000	位置	
設計者		設計 年度	
宮城県道路公社	図番	1-93	



ITV (CCTV) 設備 電気通信線路平面図 (20) (撤去)

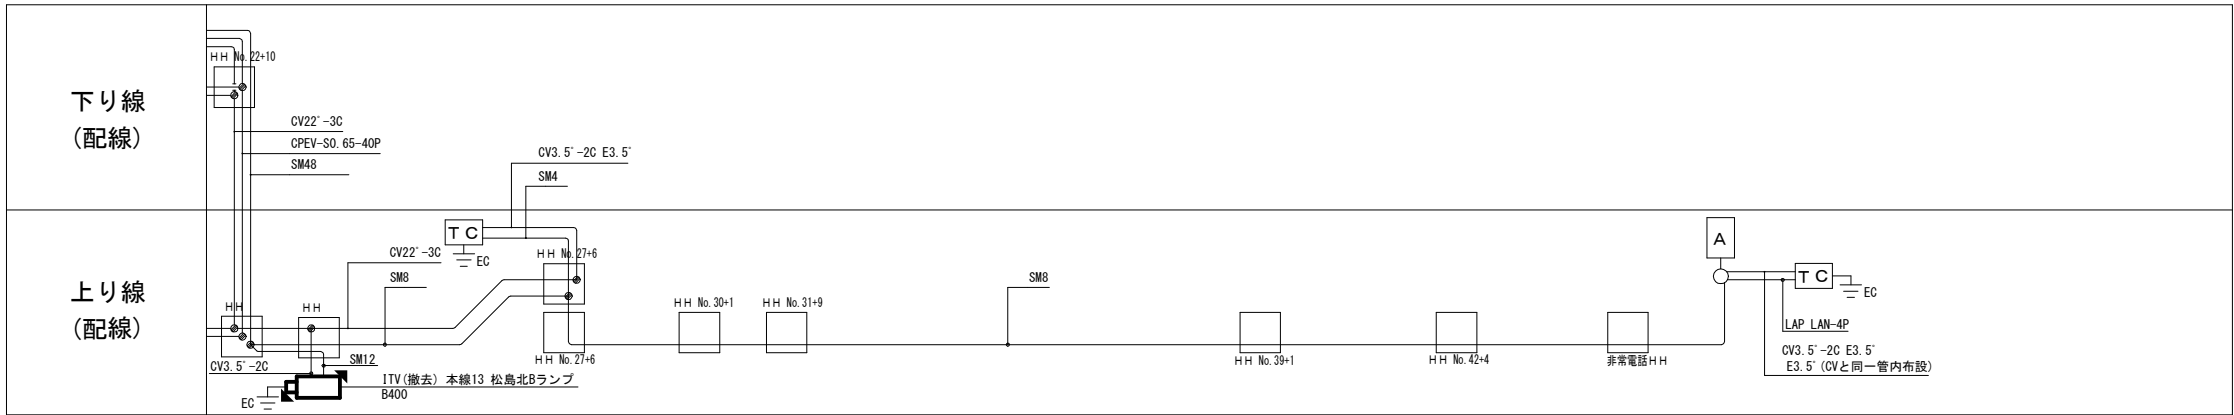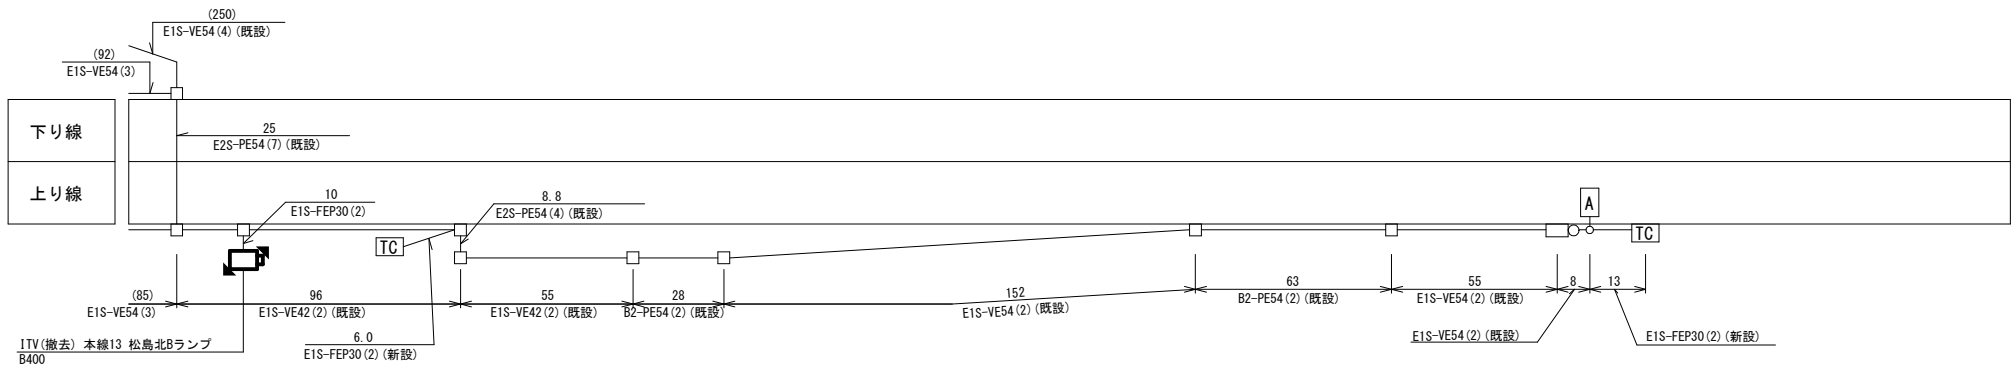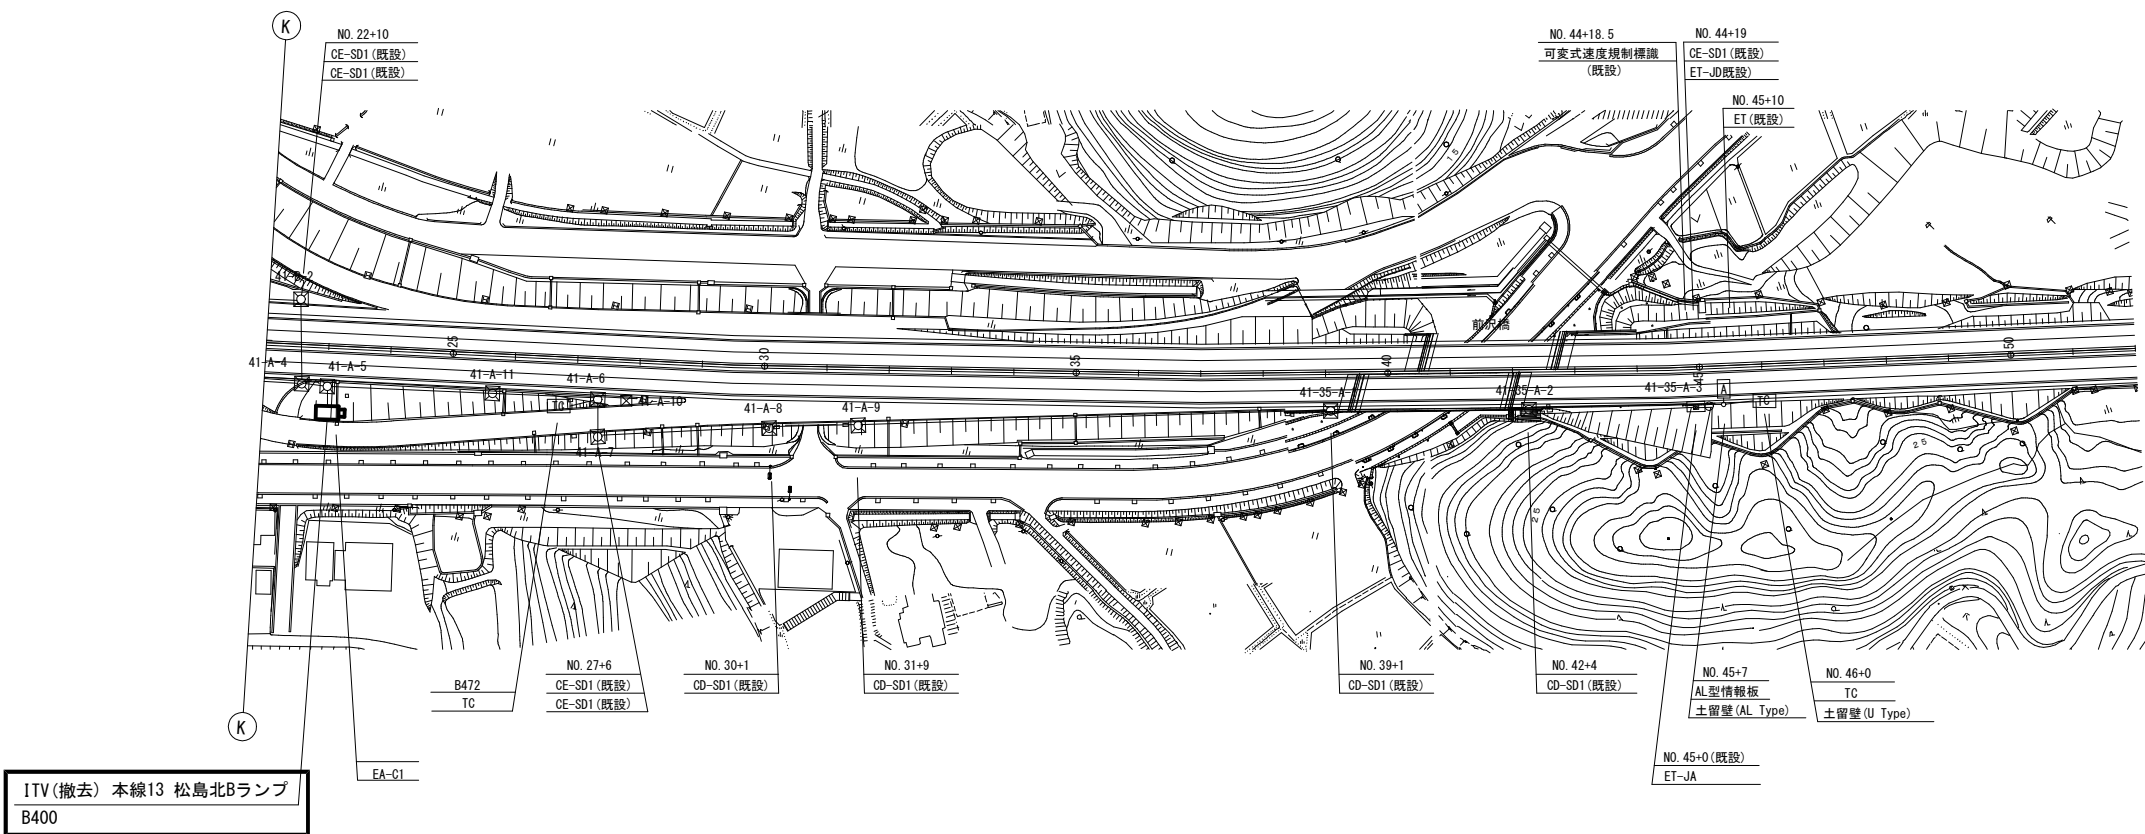

凡 例	
	: 既設
	: 撤去

工事番号	令和 8 年度 仙松維施第 3 号		
路線名	(国) 4 5 号 ・ (主) 仙台松島線		
工事名	仙台松島道路 電気設備更新工事		
図面名	ITV (CCTV) 設備 電気通信線路平面図 (20) (撤去)		
縮 尺	1:1000	位置	
設計者		設計 年度	
宮城県道路公社	図番	1-94	


ITV (CCTV) 設備 電気通信線路平面図 (21) (撤去)

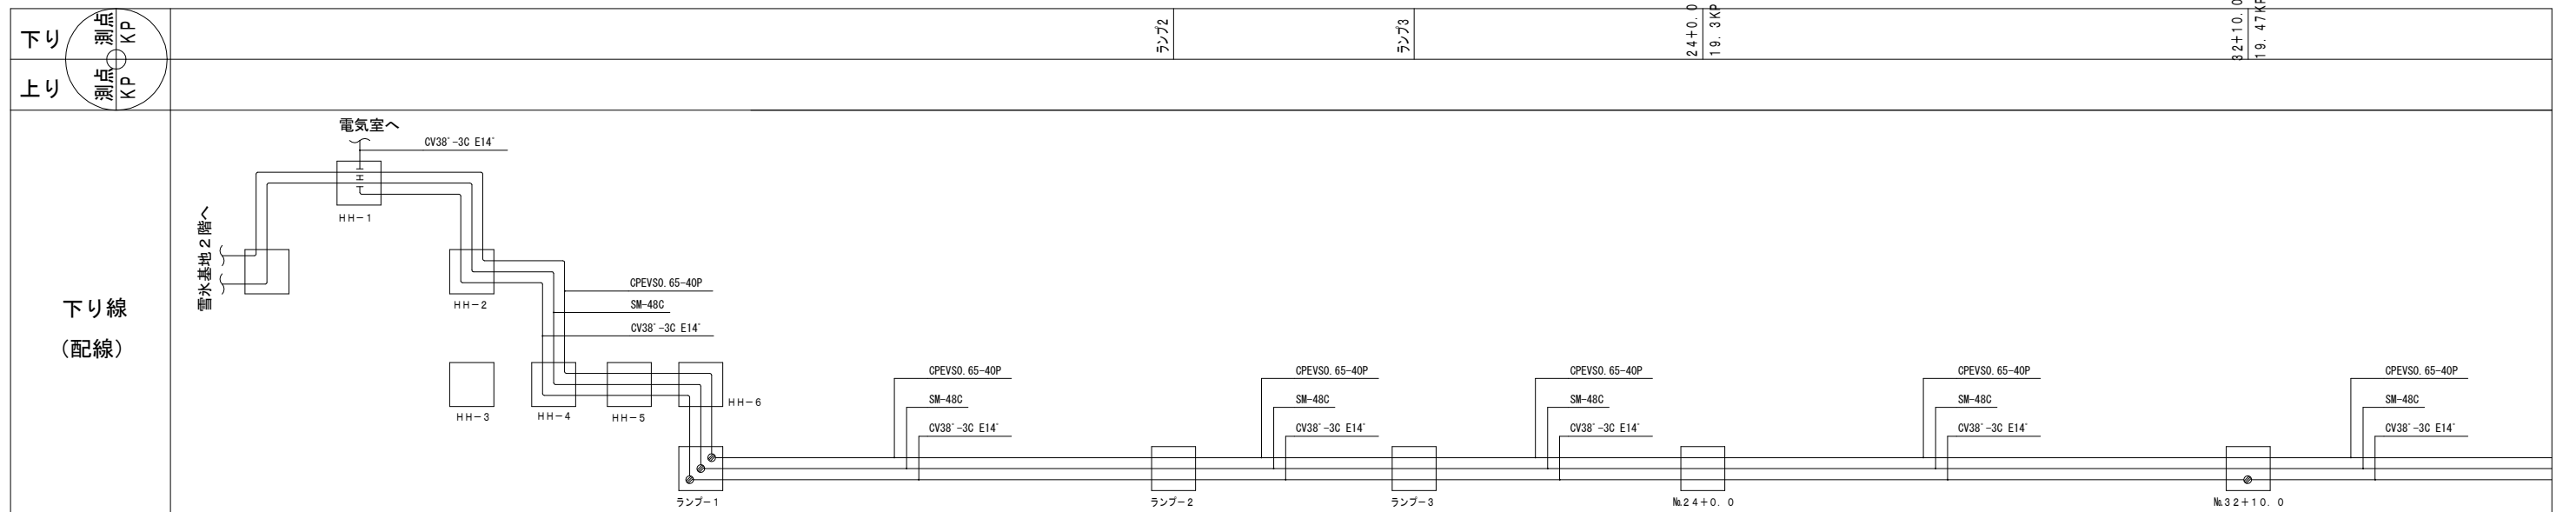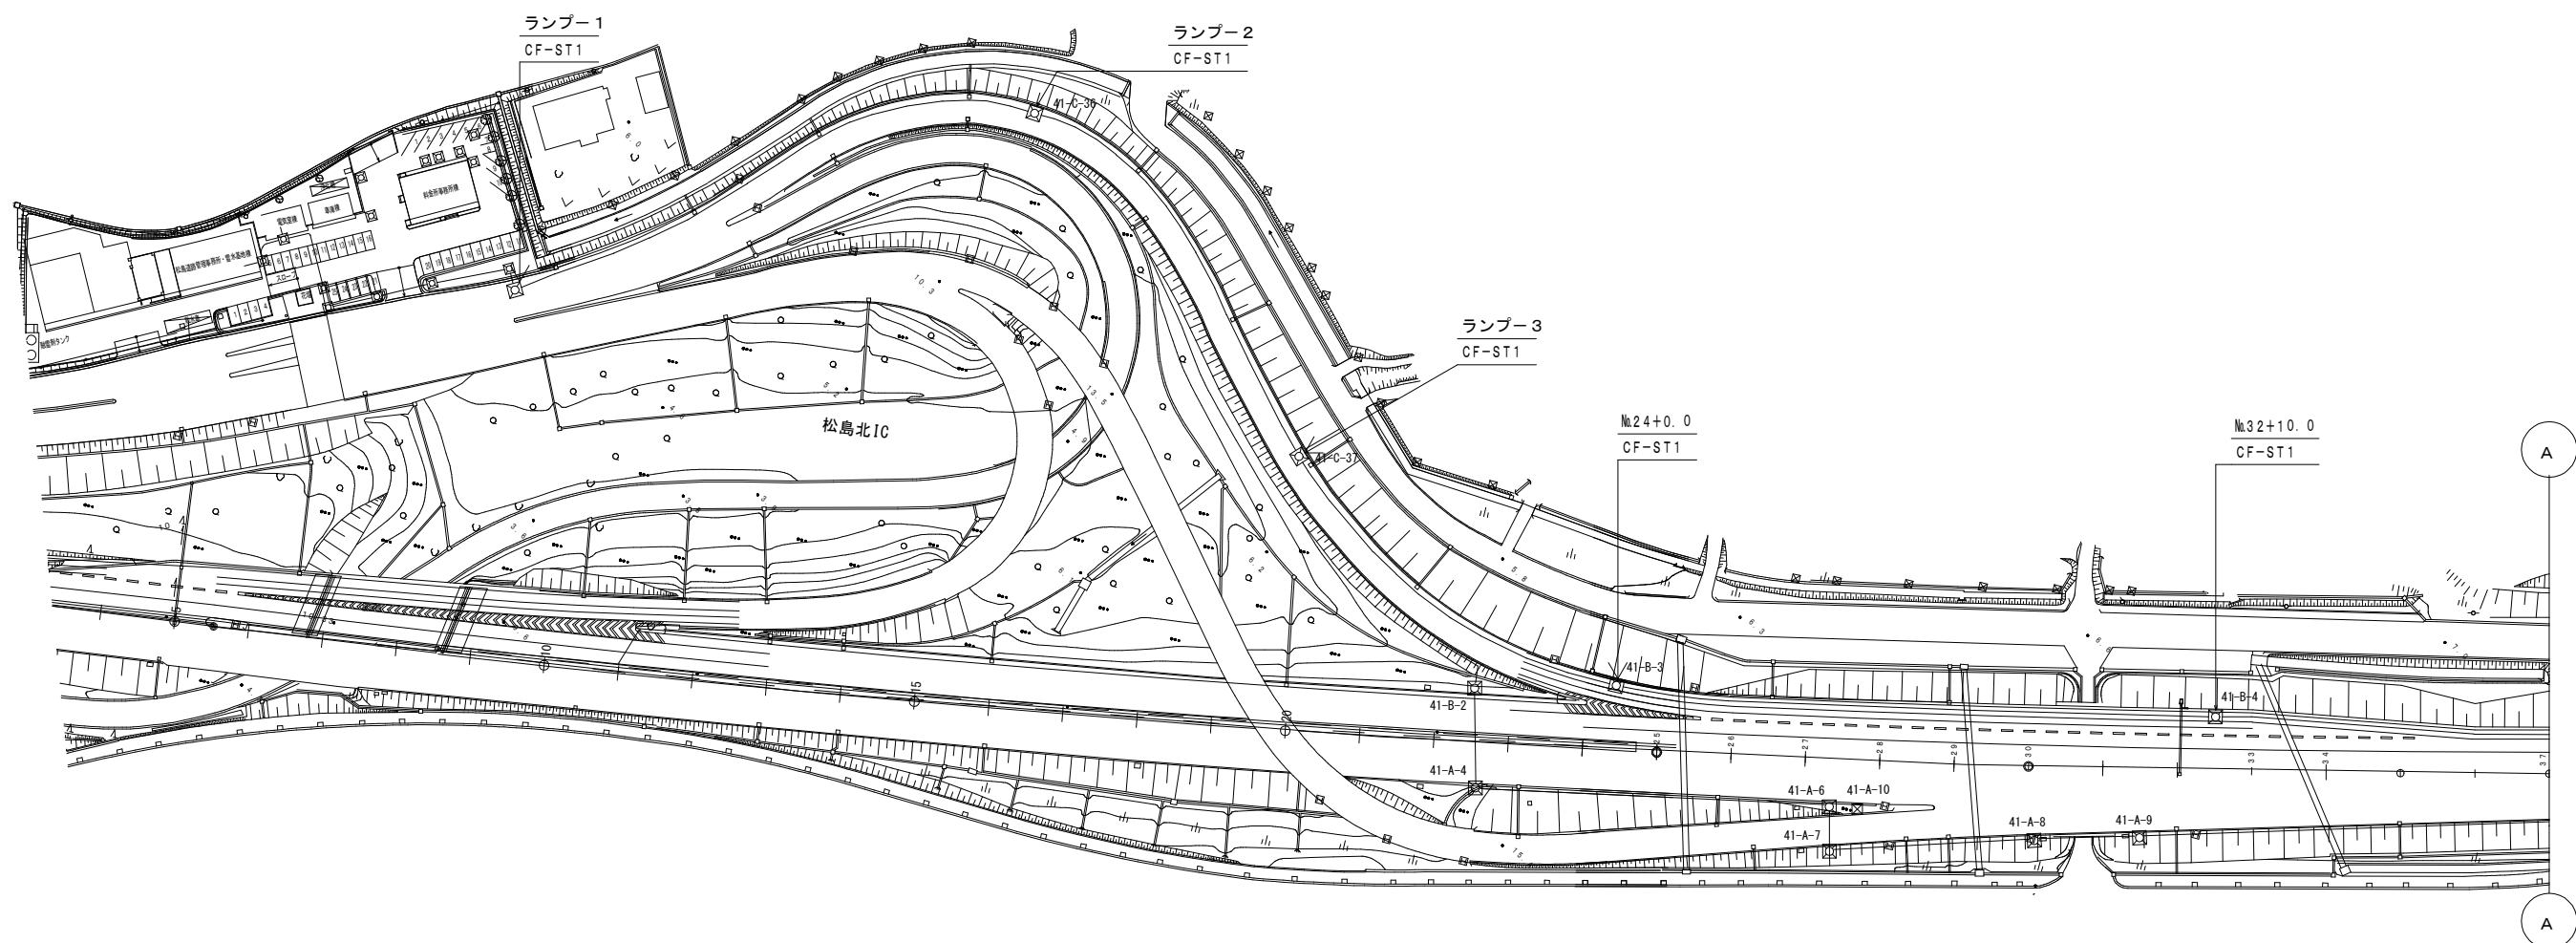

凡 例	
	: 既設
	: 撤去

工事番号	令和8年度 仙松維施第3号		
路線名	(国)45号・(主)仙台松島線		
工事名	仙台松島道路 電気設備更新工事		
図面名	ITV (CCTV) 設備 電気通信線路平面図 (21) (撤去)		
縮 尺	1:1000	位置	
設計者		設計 年度	
宮城県道路公社		図番	1-95


ITV (CCTV) 設備 電気通信線路平面図 (22) (撤去)

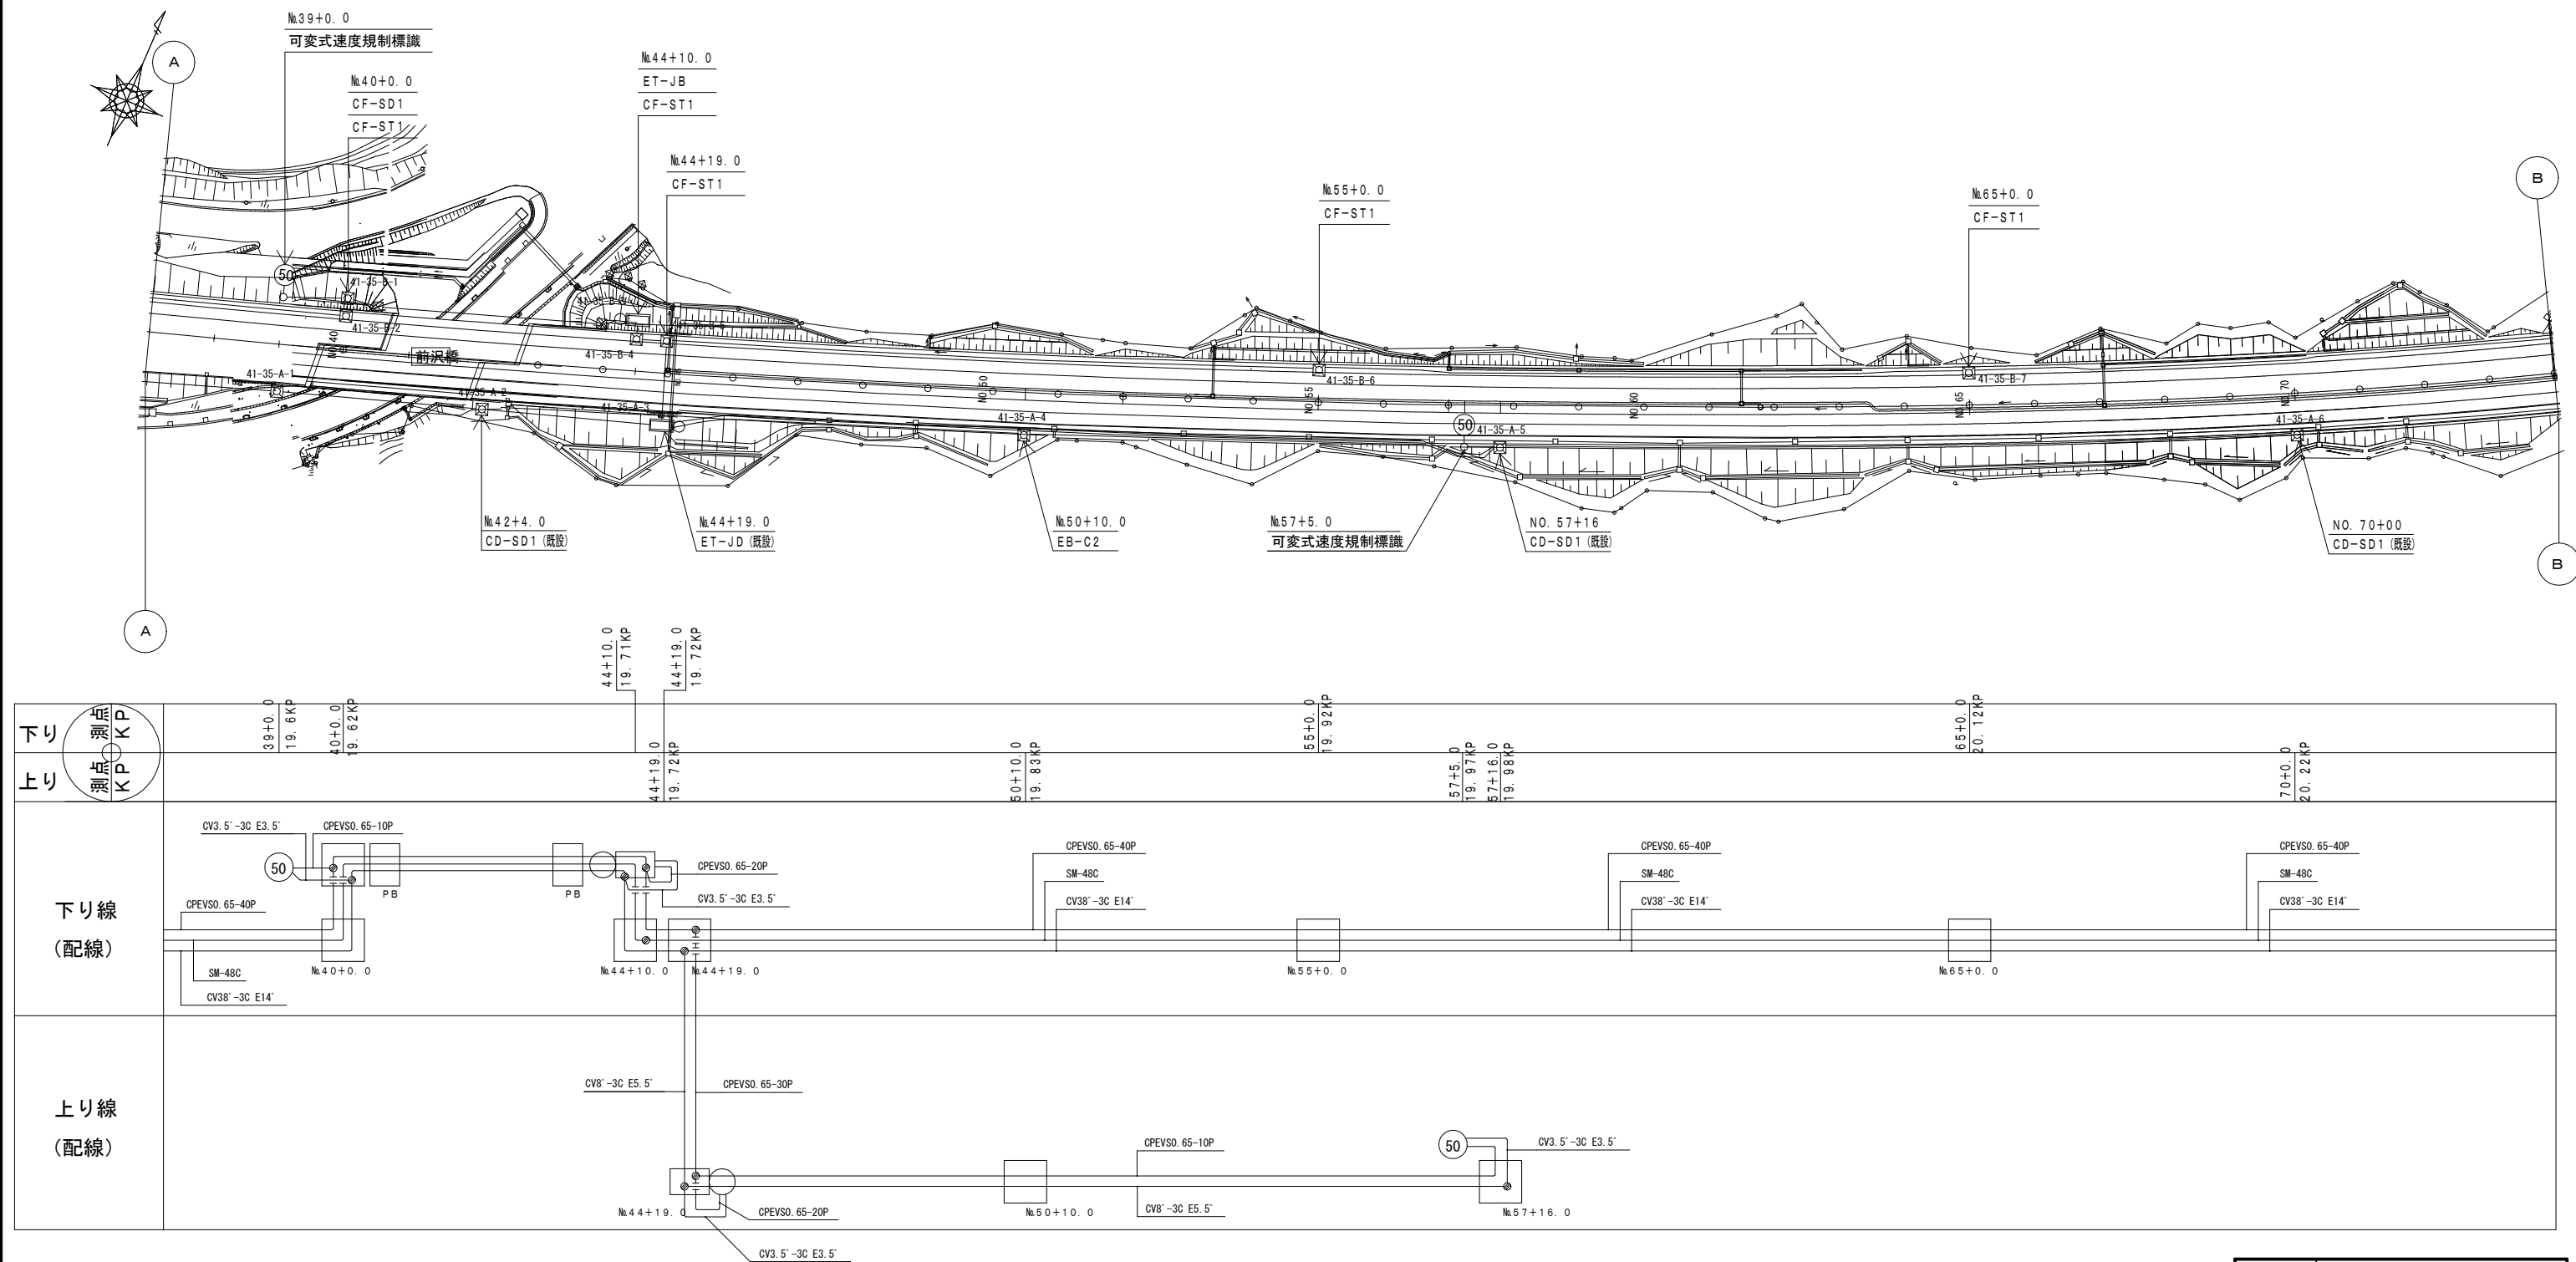

凡 例	
	: 既設
	: 撤去

工事番号	令和8年度 仙松雑施第3号		
路線名	(国) 4 5 号・(主) 仙台松島線		
工事名	仙台松島道路 電気設備更新工事		
図面名	ITV (CCTV) 設備 電気通信線路平面図 (22) (撤去)		
縮 尺	1:1000	位置	
設計者		設計 年度	
宮城県道路公社		図番	1-96


ITV (CCTV) 設備 電気通信線路平面図 (23) (撤去)

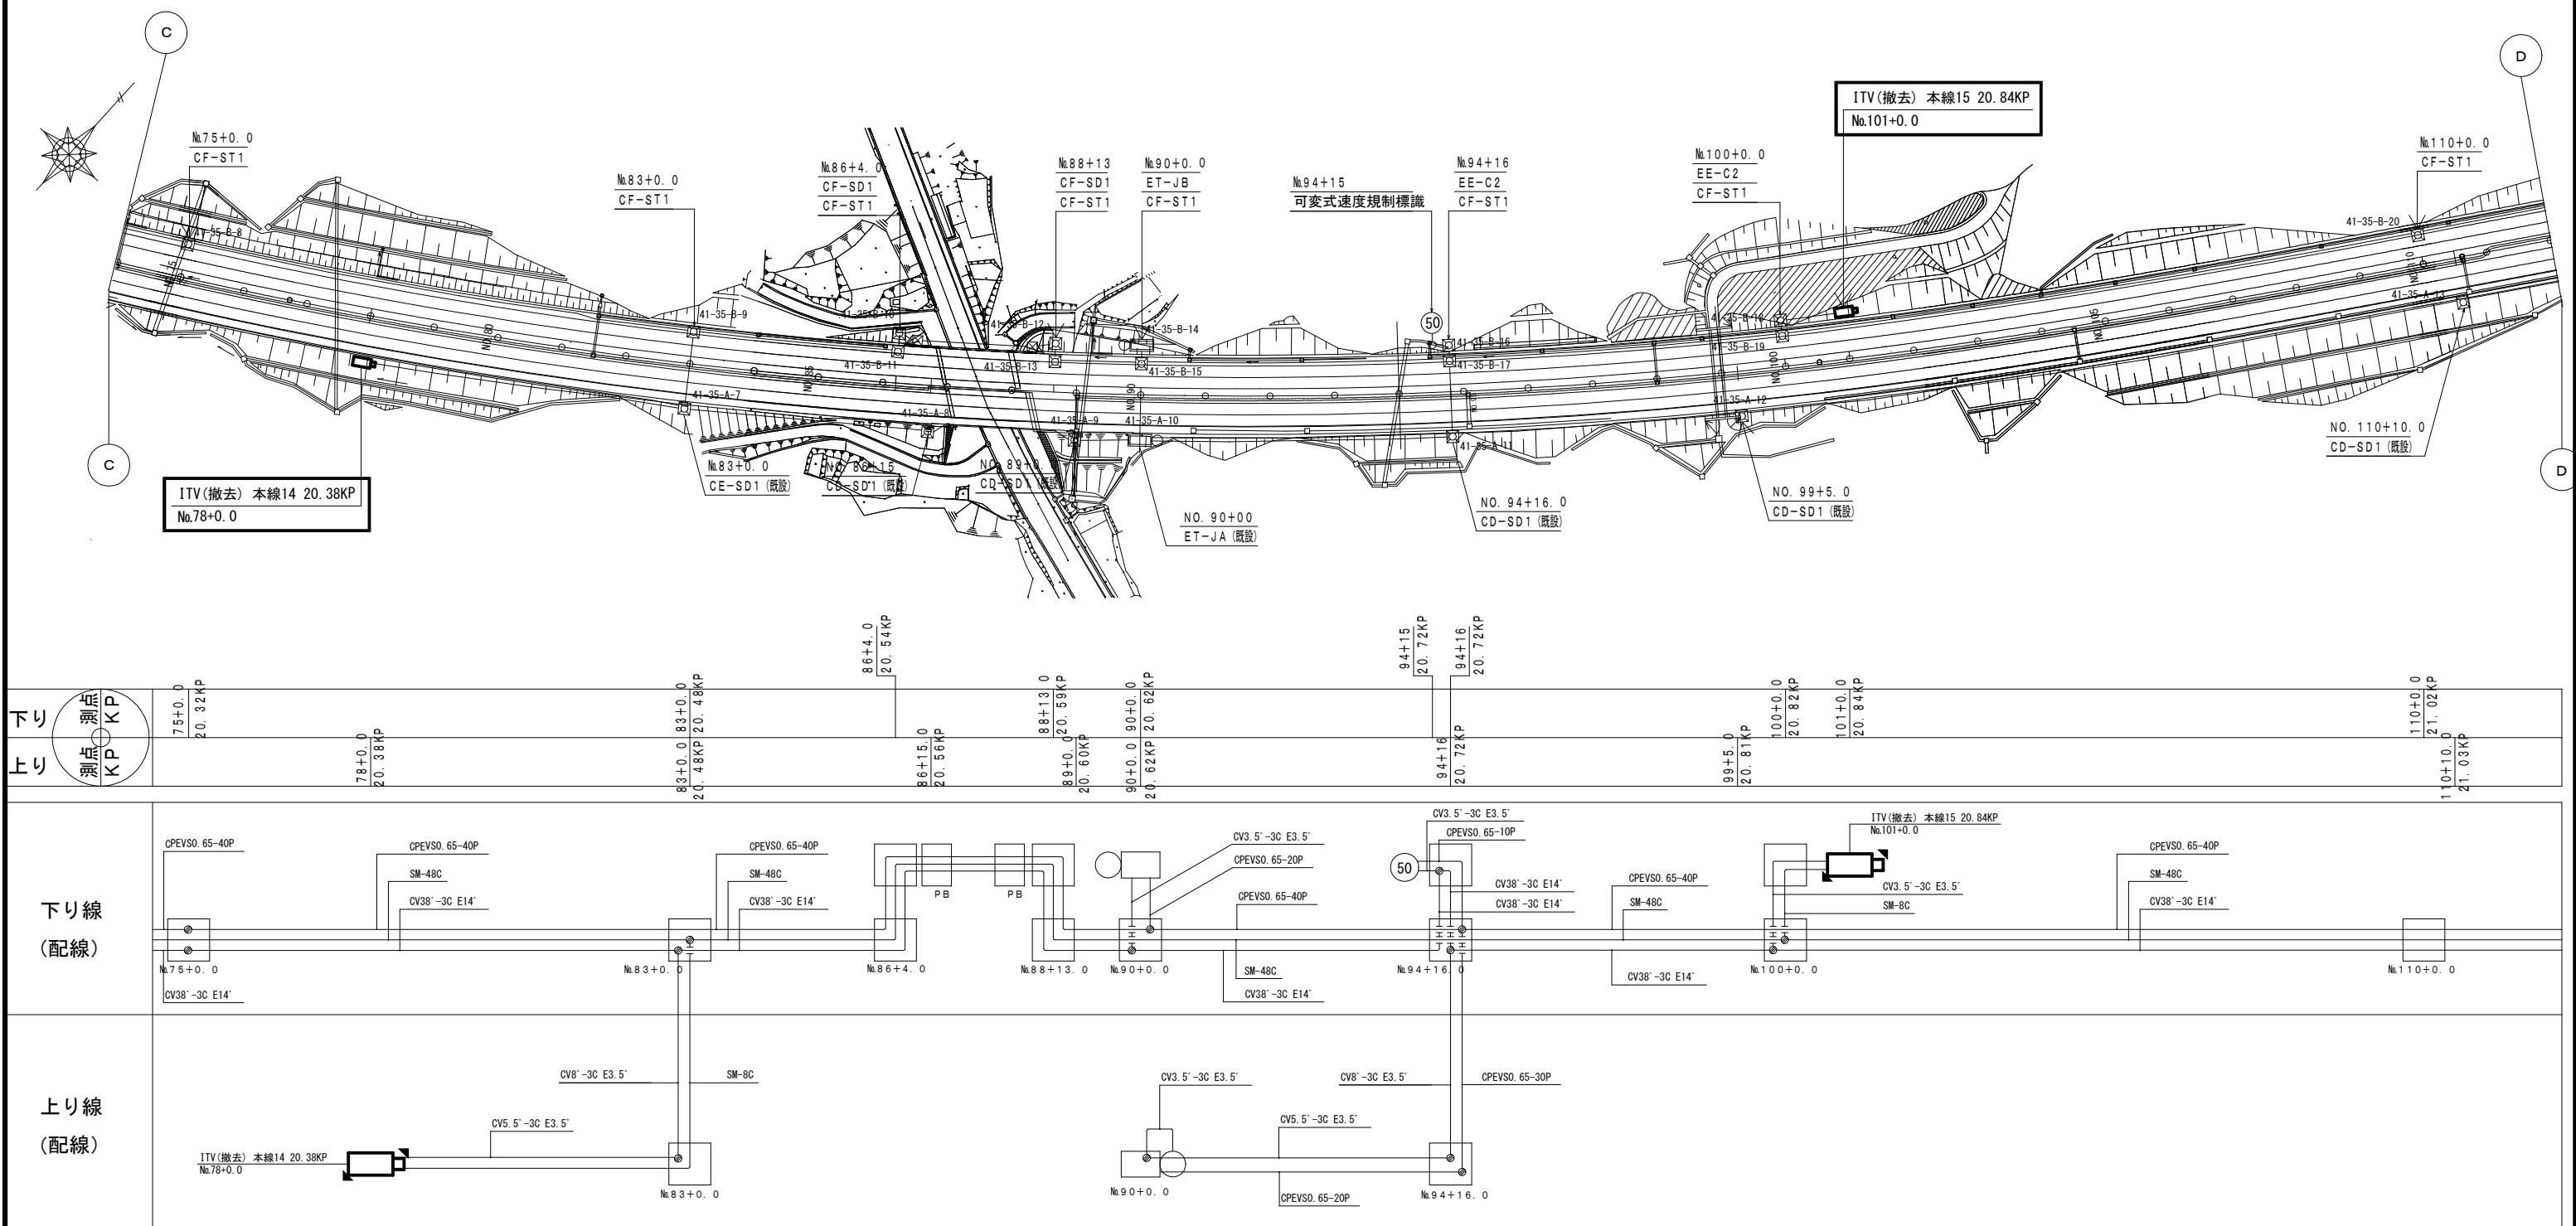

凡 例	
	: 既設
	: 撤去


工事番号	令和8年度 仙松雑施第3号		
路線名	(国) 4 5 号・(主) 仙台松島線		
工事名	仙台松島道路 電気設備更新工事		
図面名	ITV (CCTV) 設備 電気通信線路平面図 (23) (撤去)		
縮 尺	1:1000	位置	
設計者		設計 年度	
宮城県道路公社		図番	1-97

ITV (CCTV) 設備 電気通信線路平面図 (24) (撤去)

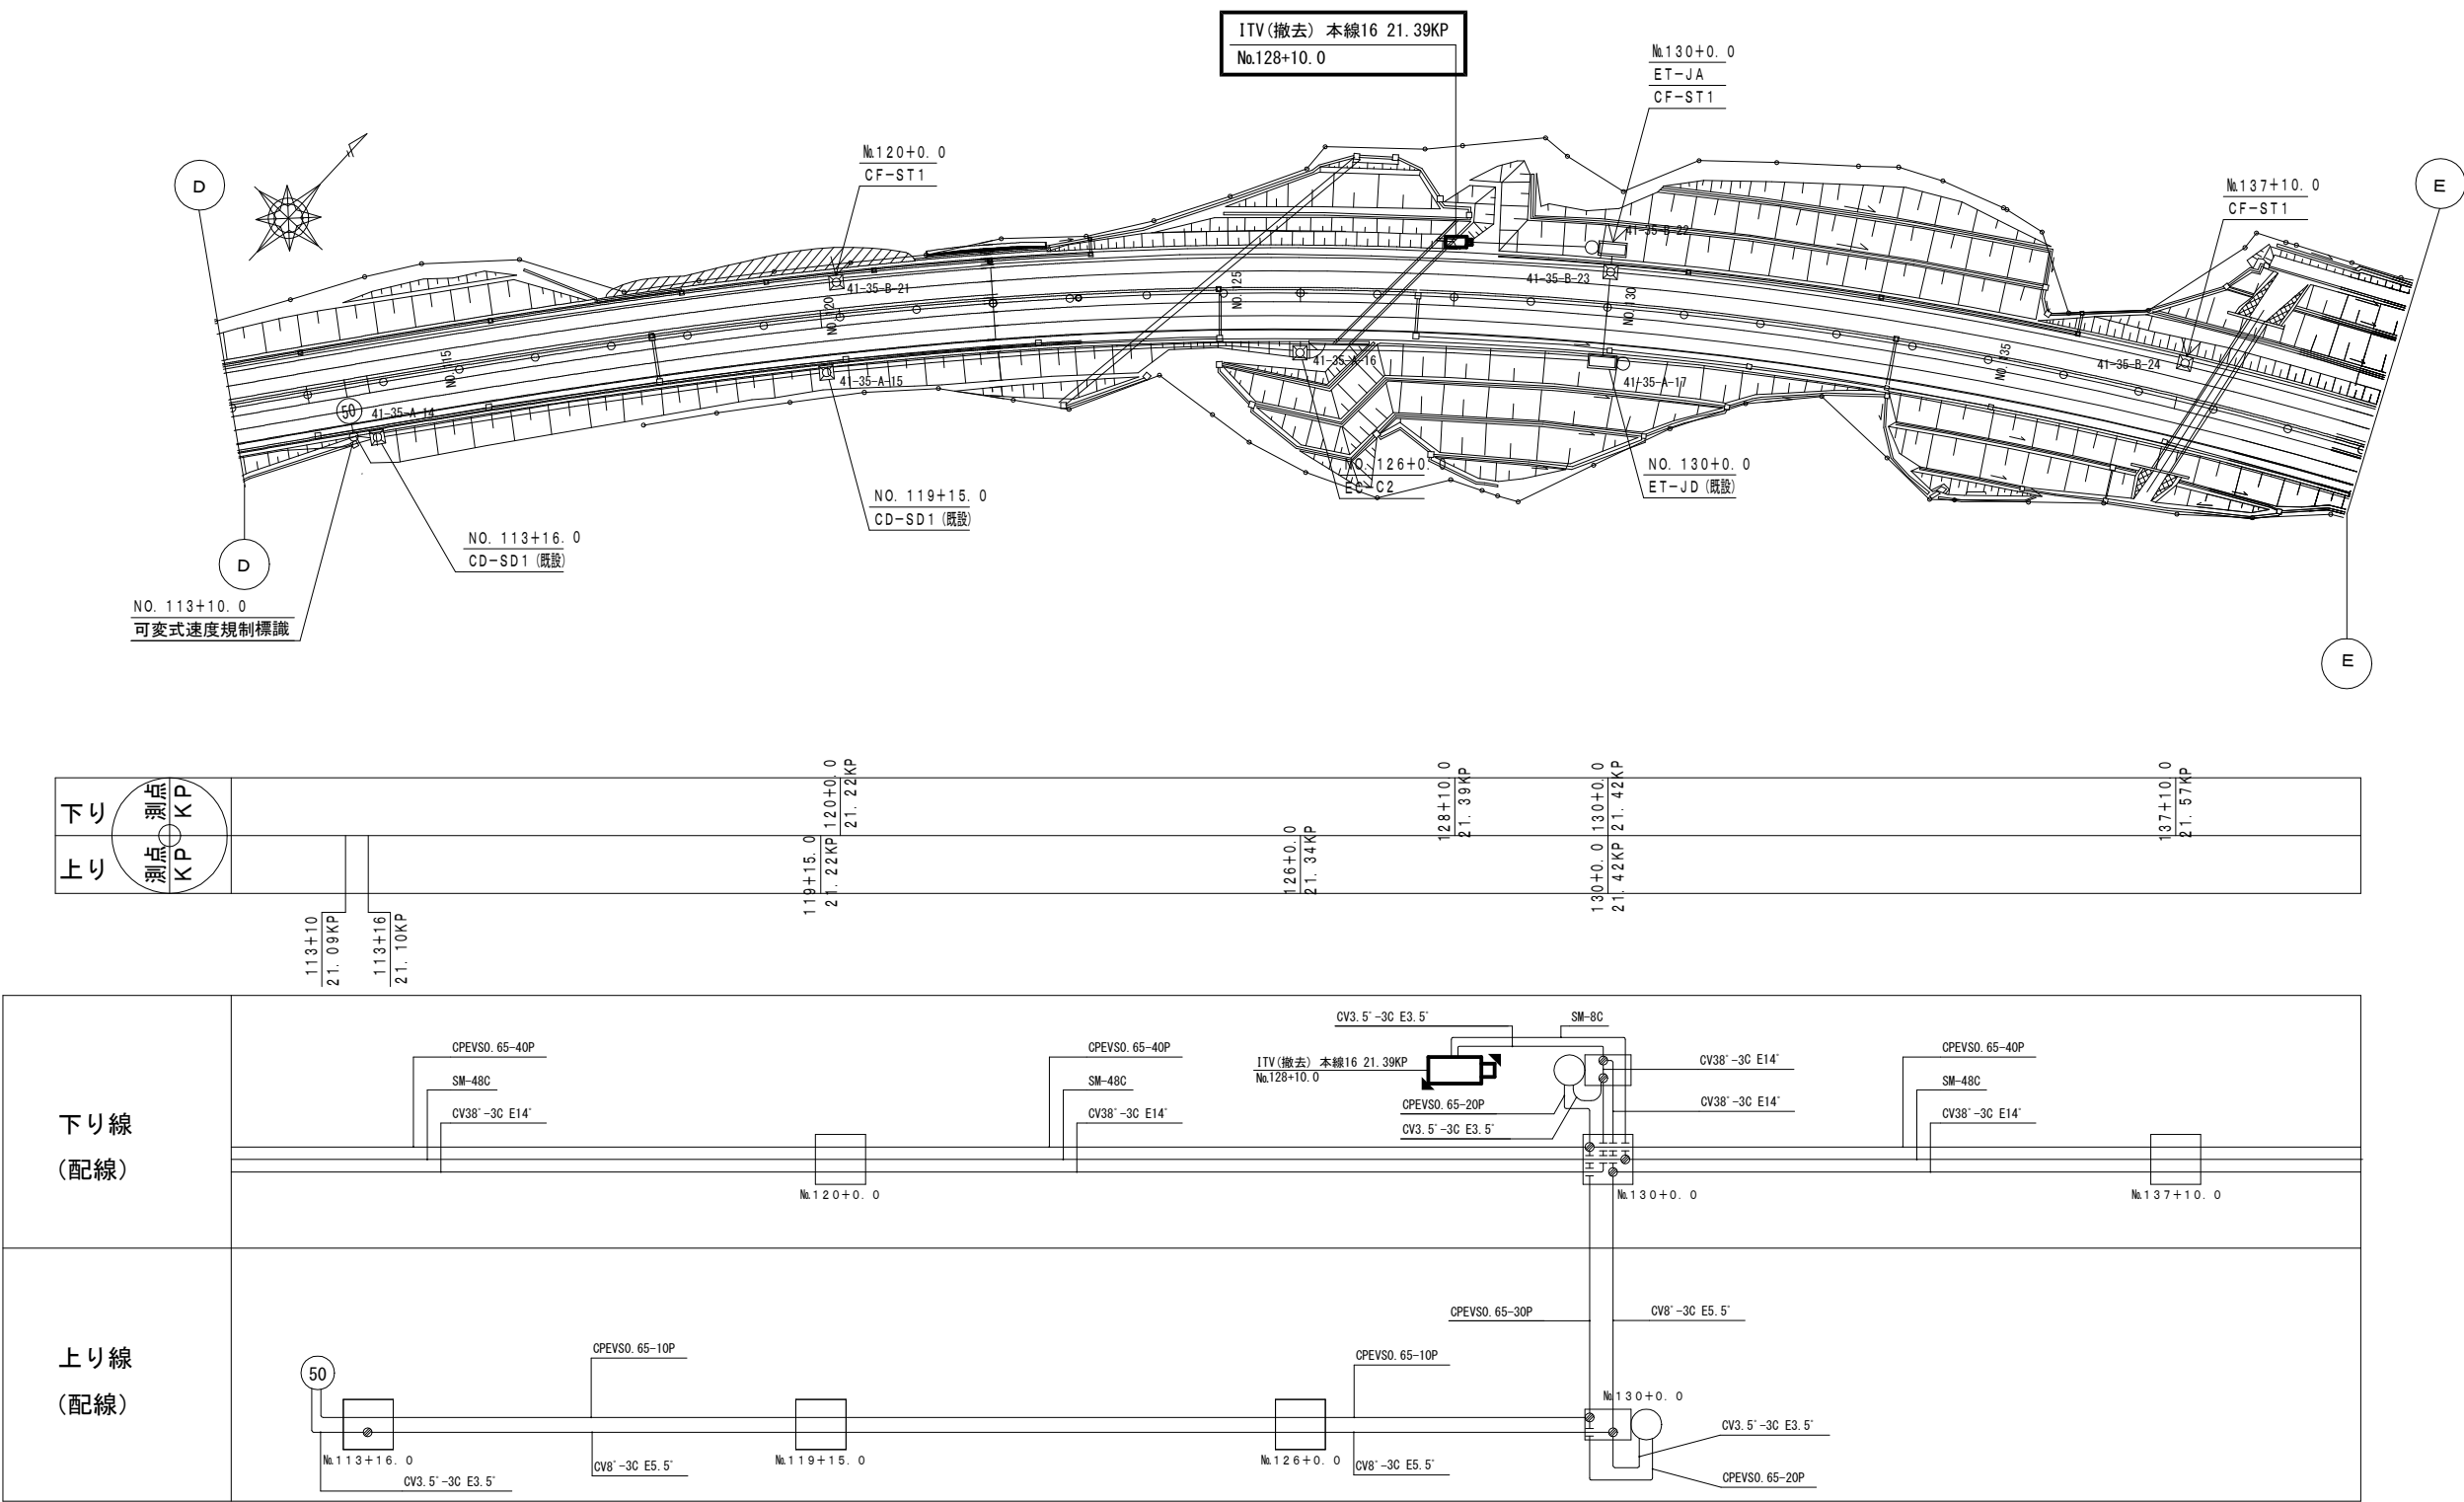

工事番号	令和8年度 仙松維施第3号		
路線名	(国)45号・(主)仙台松島線		
工事名	仙台松島道路 電気設備更新工事		
図面名	ITV (CCTV) 設備 電気通信線路平面図 (24) (撤去)		
縮尺	1:1000	位置	
設計者		設計年度	
宮城県道路公社		図番	1-98




ITV (CCTV) 設備 電気通信線路平面図 (25) (撤去)

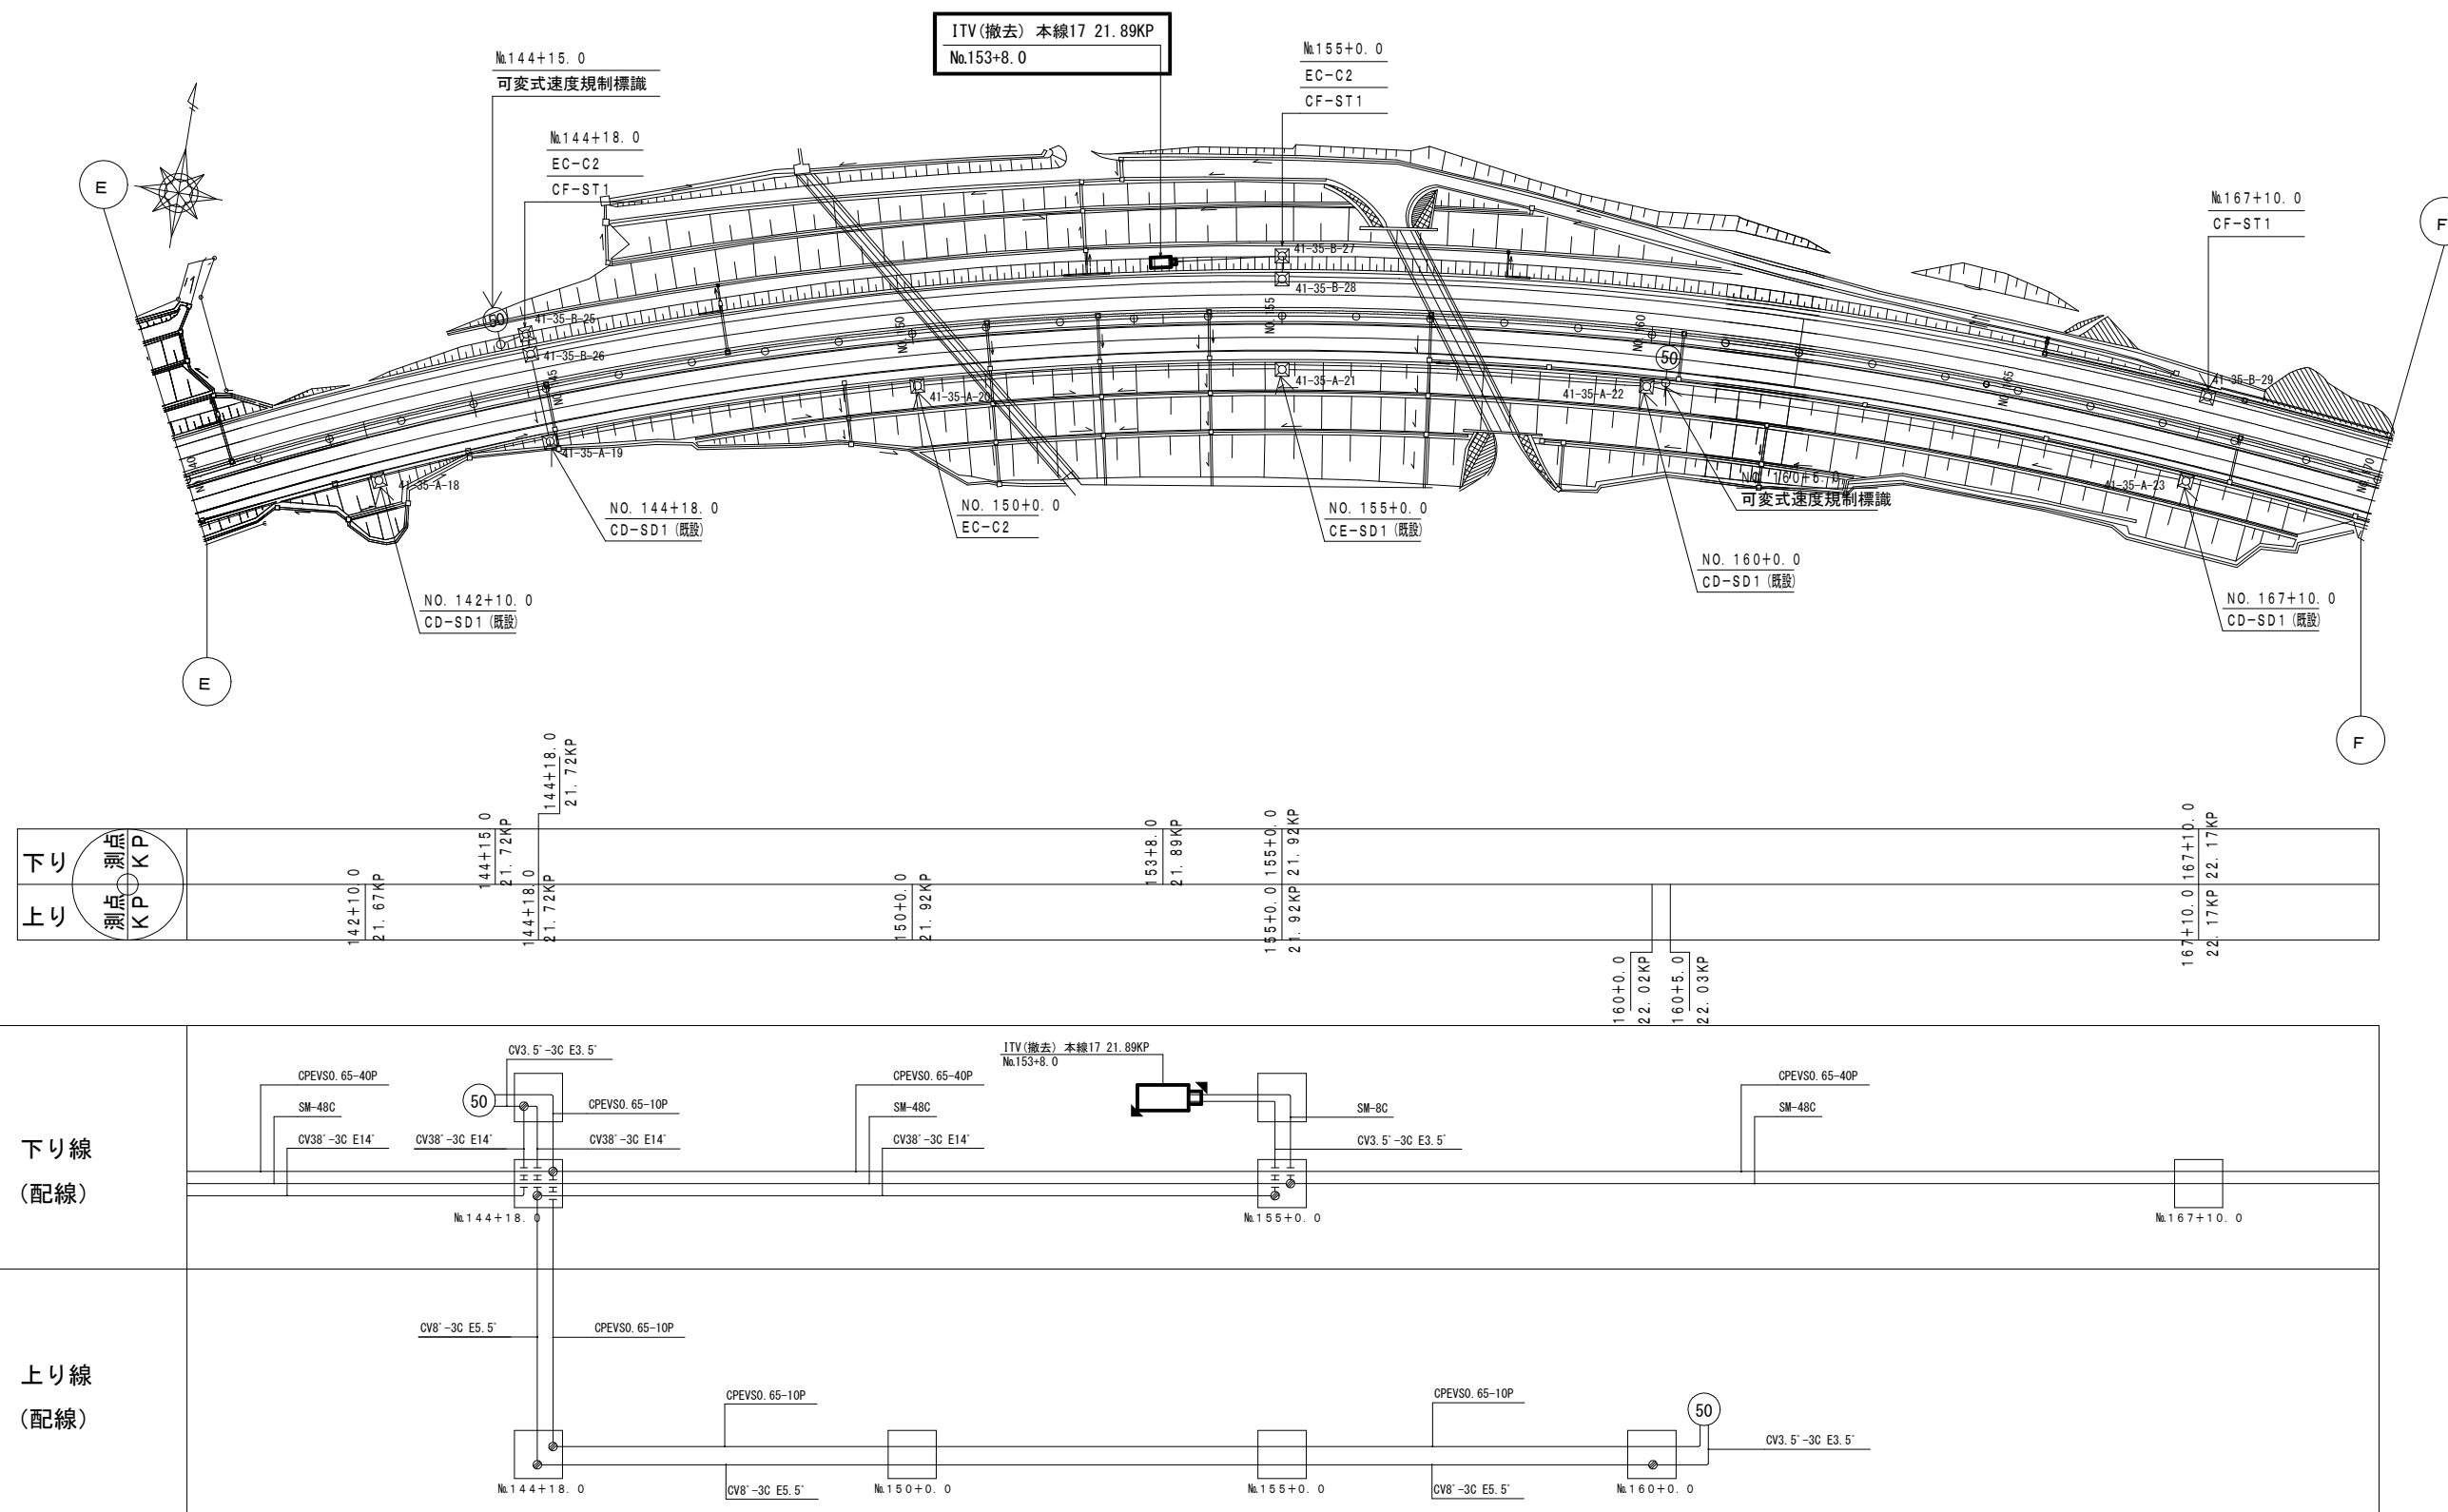

凡 例	
	: 既設
	: 撤去

工事番号	令和8年度 仙松維施第3号		
路線名	(国)45号・(主)仙台松島線		
工事名	仙台松島道路 電気設備更新工事		
図面名	ITV (CCTV) 設備 電気通信線路平面図 (25) (撤去)		
縮 尺	1:1000	位置	
設計者		設計 年度	
宮城県道路公社		図番	1-99

ITV (CCTV) 設備 電気通信線路平面図 (26) (撤去)

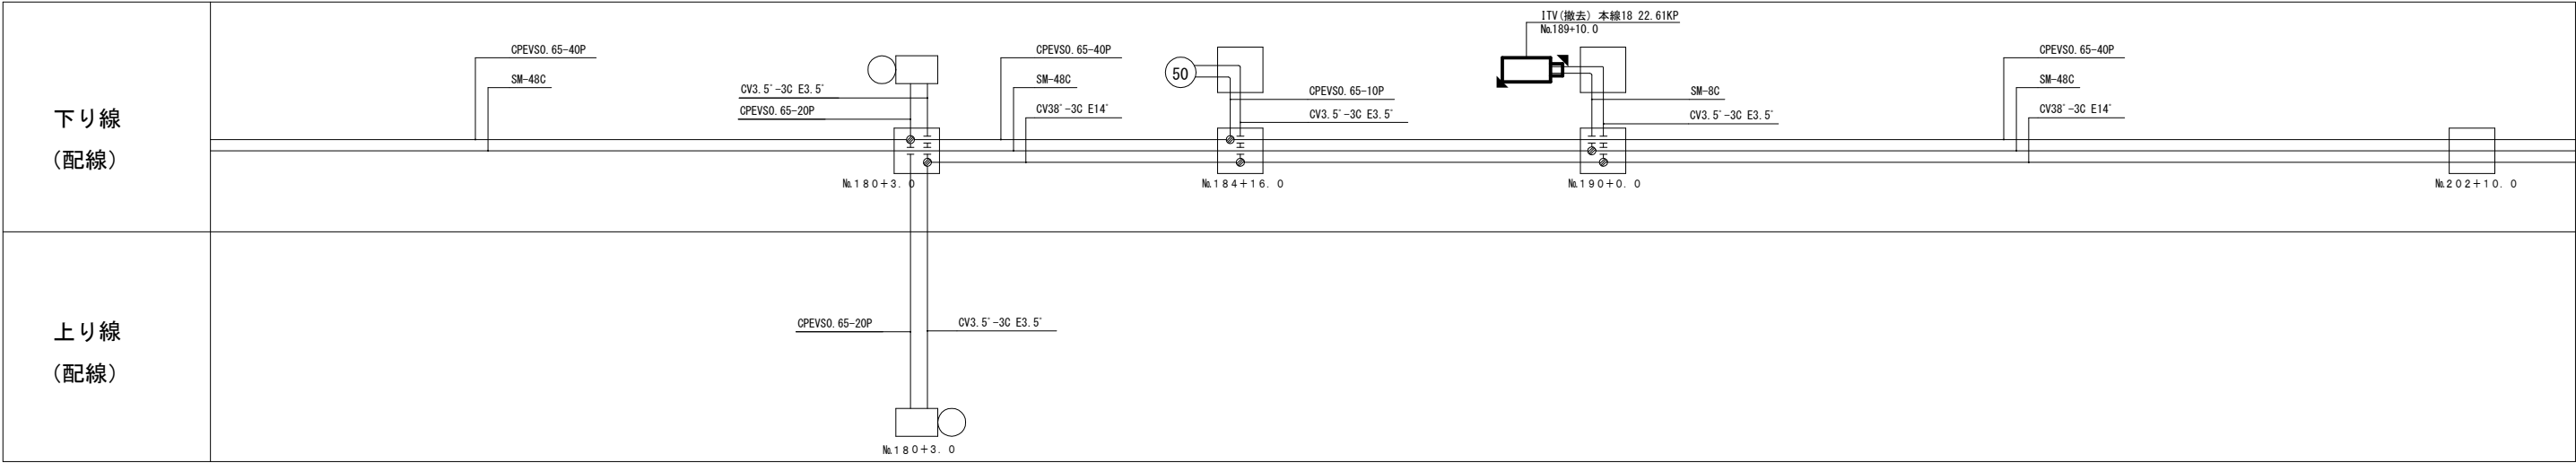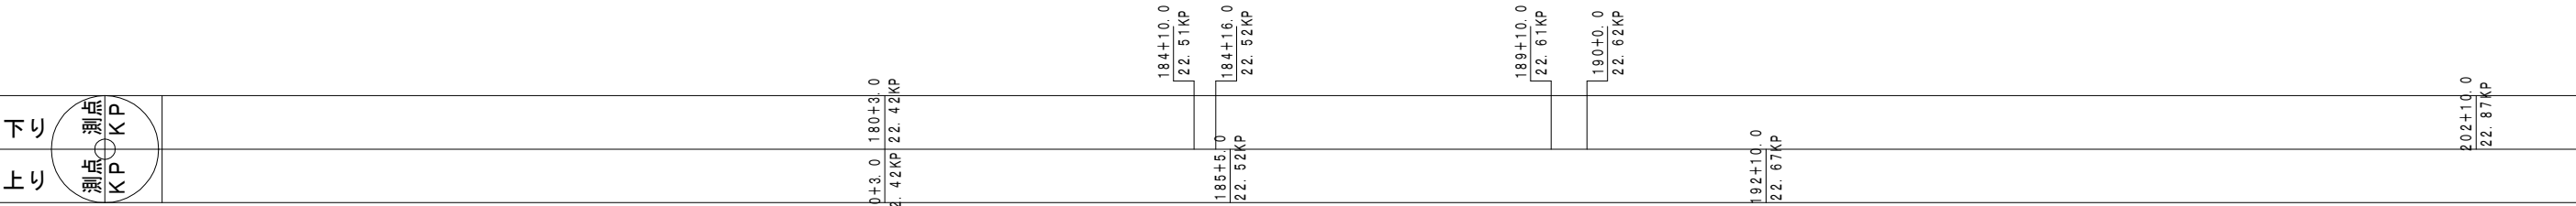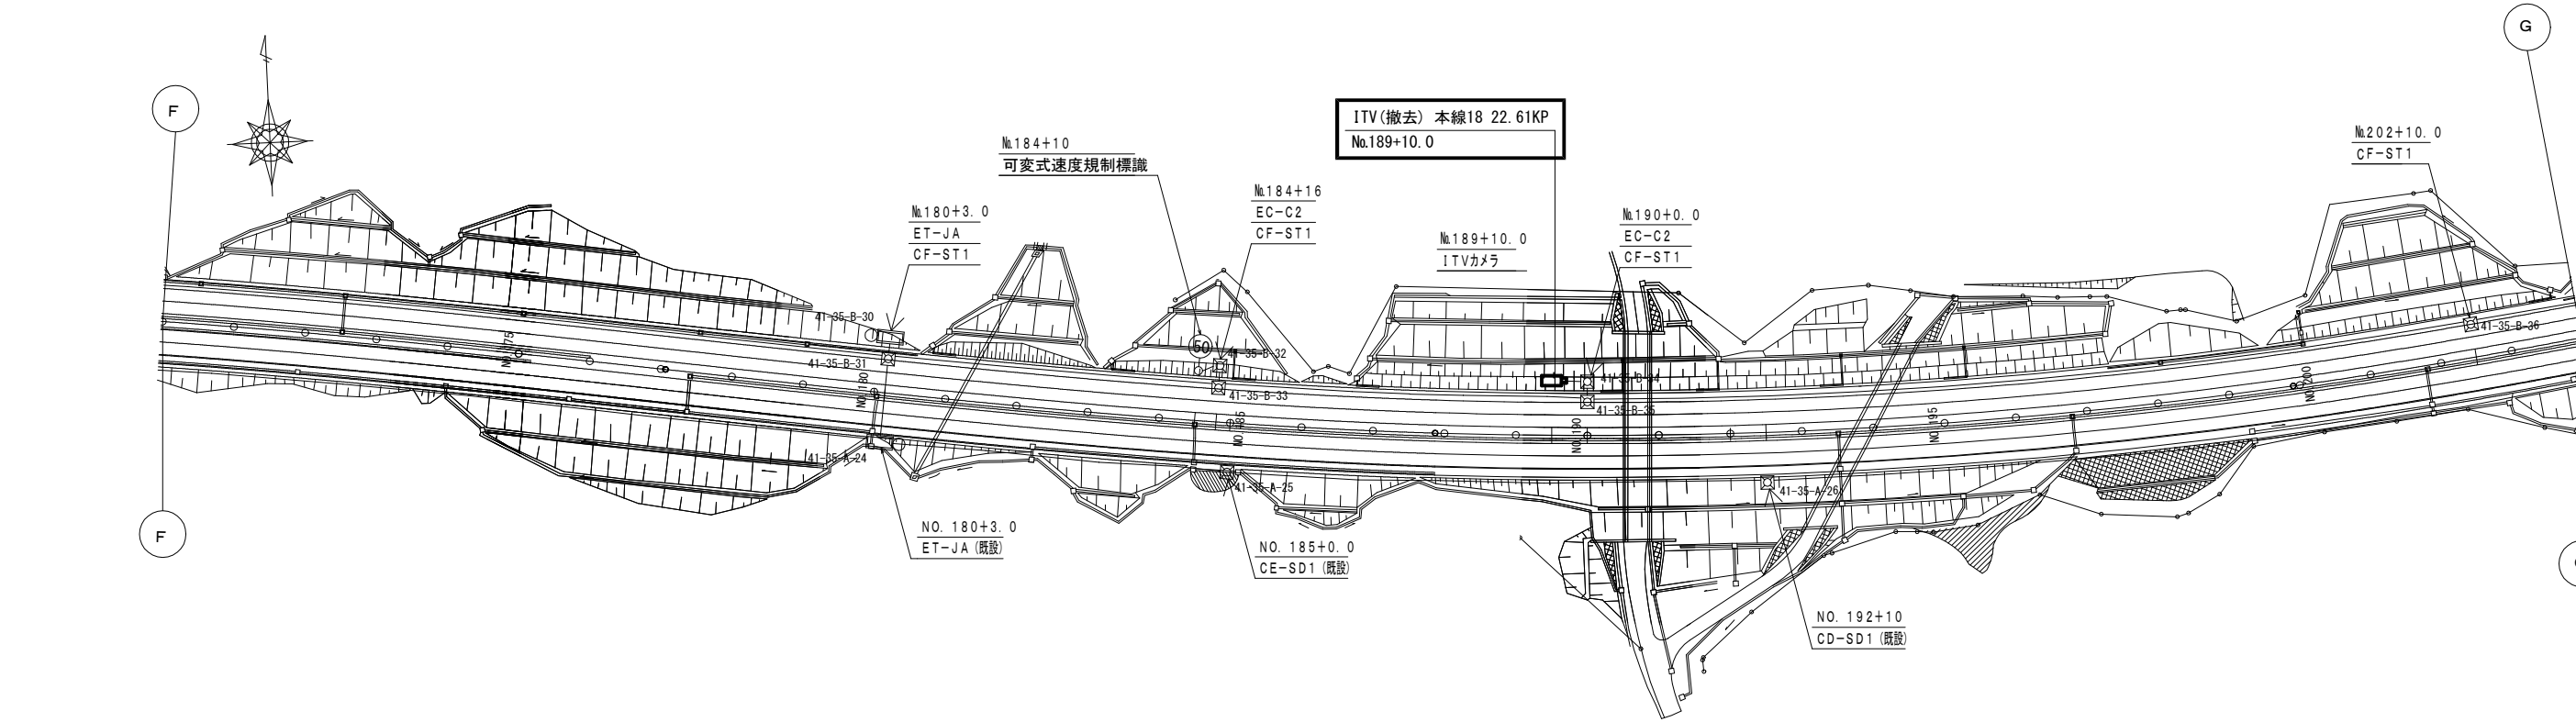


凡 例

□ : 既設


◼ : 撤去

工事番号	令和 8 年度 仙松維施第 3 号		
路線名	(国) 4 5 号・(主) 仙台松島線		
工事名	仙台松島道路 電気設備更新工事		
図面名	ITV (CCTV) 設備 電気通信線路平面図 (26) (撤去)		
縮 尺	1:1000	位置	
設計者		設計 年度	
宮城県道路公社		図番	1-100

ITV (CCTV) 設備 電気通信線路平面図 (27) (撤去)

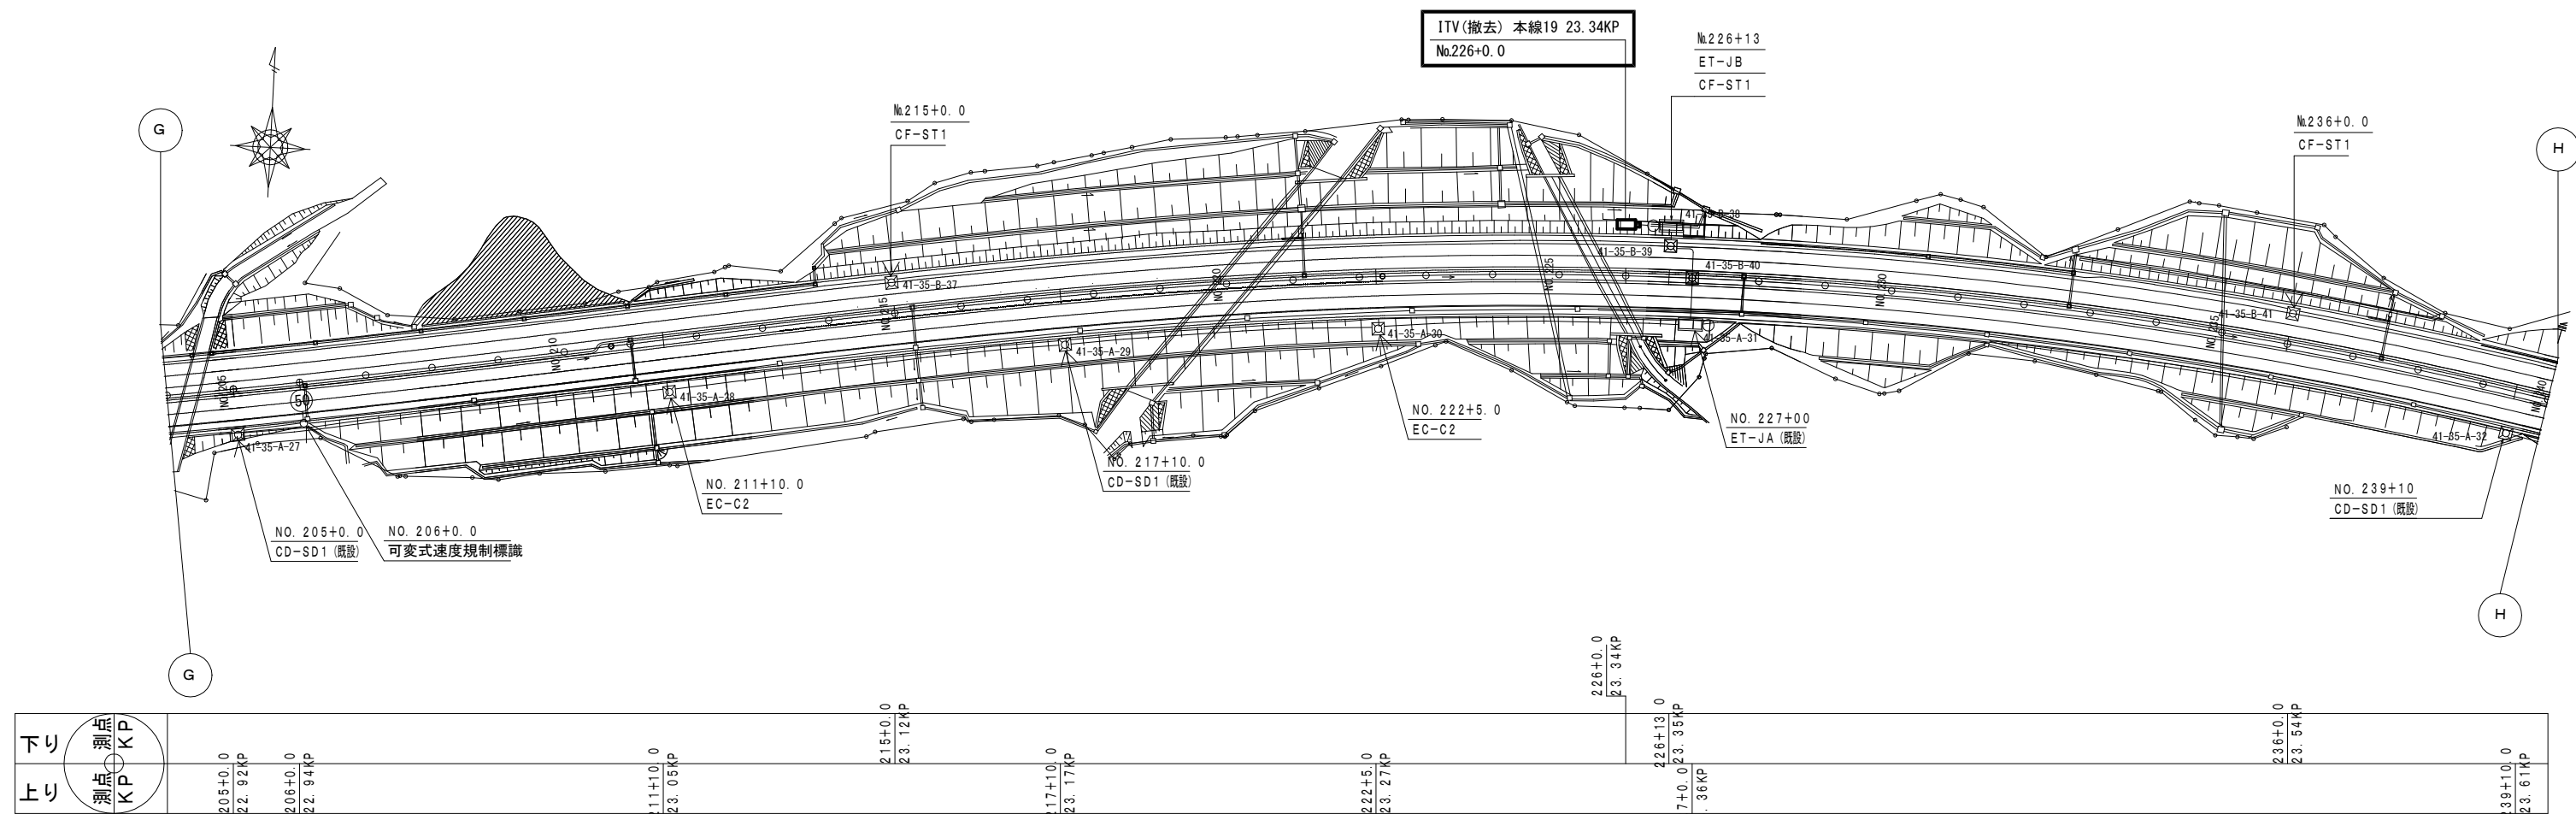


下り	測点 KP	205+0.0 22.92KP	206+0.0 22.94KP	211+10.0 23.05KP	215+0.0 23.12KP	217+10.0 23.17KP	222+5.0 23.27KP	226+0.0 23.34KP	227+0.0 23.35KP	236+0.0 23.51KP	239+10.0 23.61KP
上り	測点 KP										

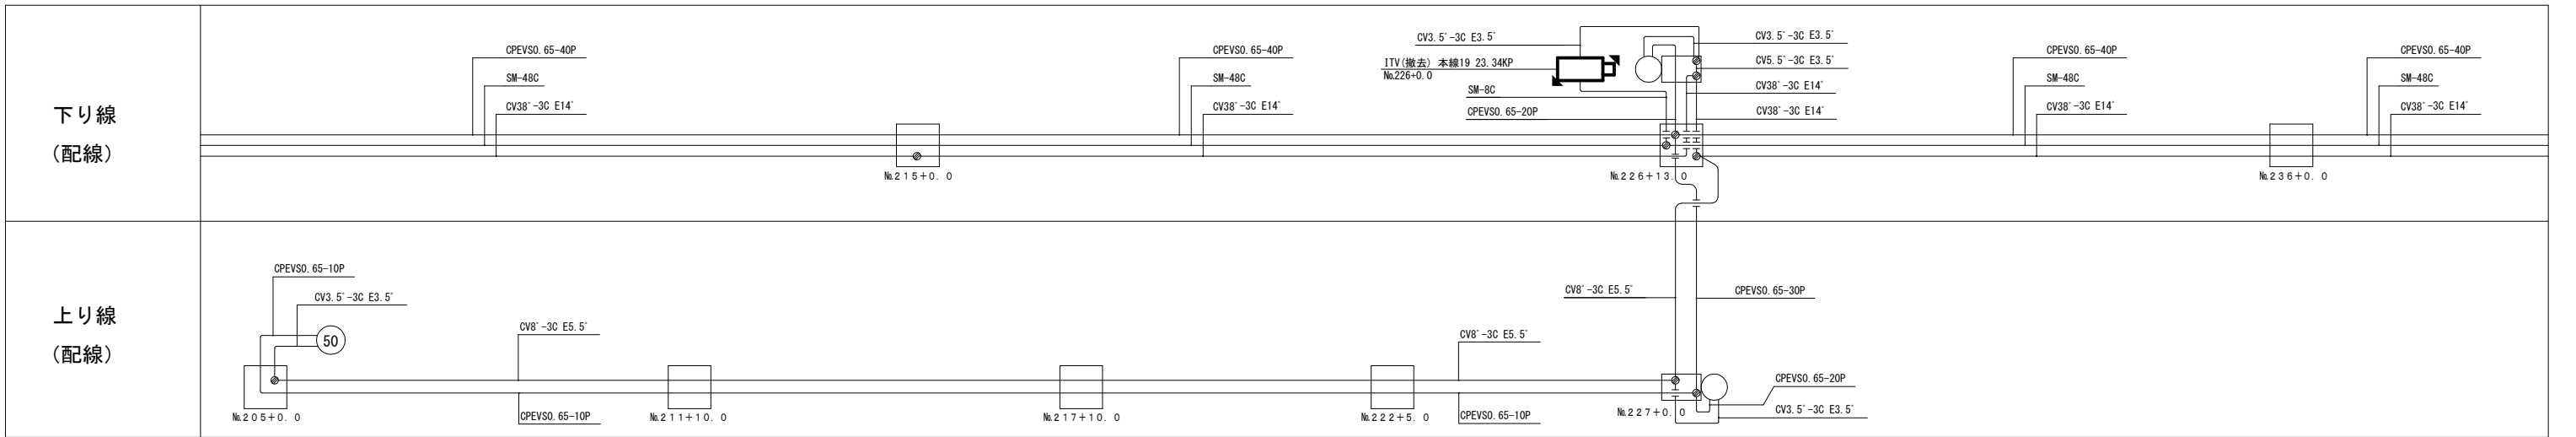

凡例	
	既設
	撤去



工事番号	令和8年度 仙松雑施第3号		
路線名	(国) 45号・(主) 仙台松島線		
工事名	仙台松島道路 電気設備更新工事		
図面名	ITV (CCTV) 設備 電気通信線路平面図 (27) (撤去)		
縮尺	1:1000	位置	
設計者		設計 年度	
宮城県道路公社		図番	1-101

ITV(CCTV)設備 電気通信線路平面図(28)(撤去)

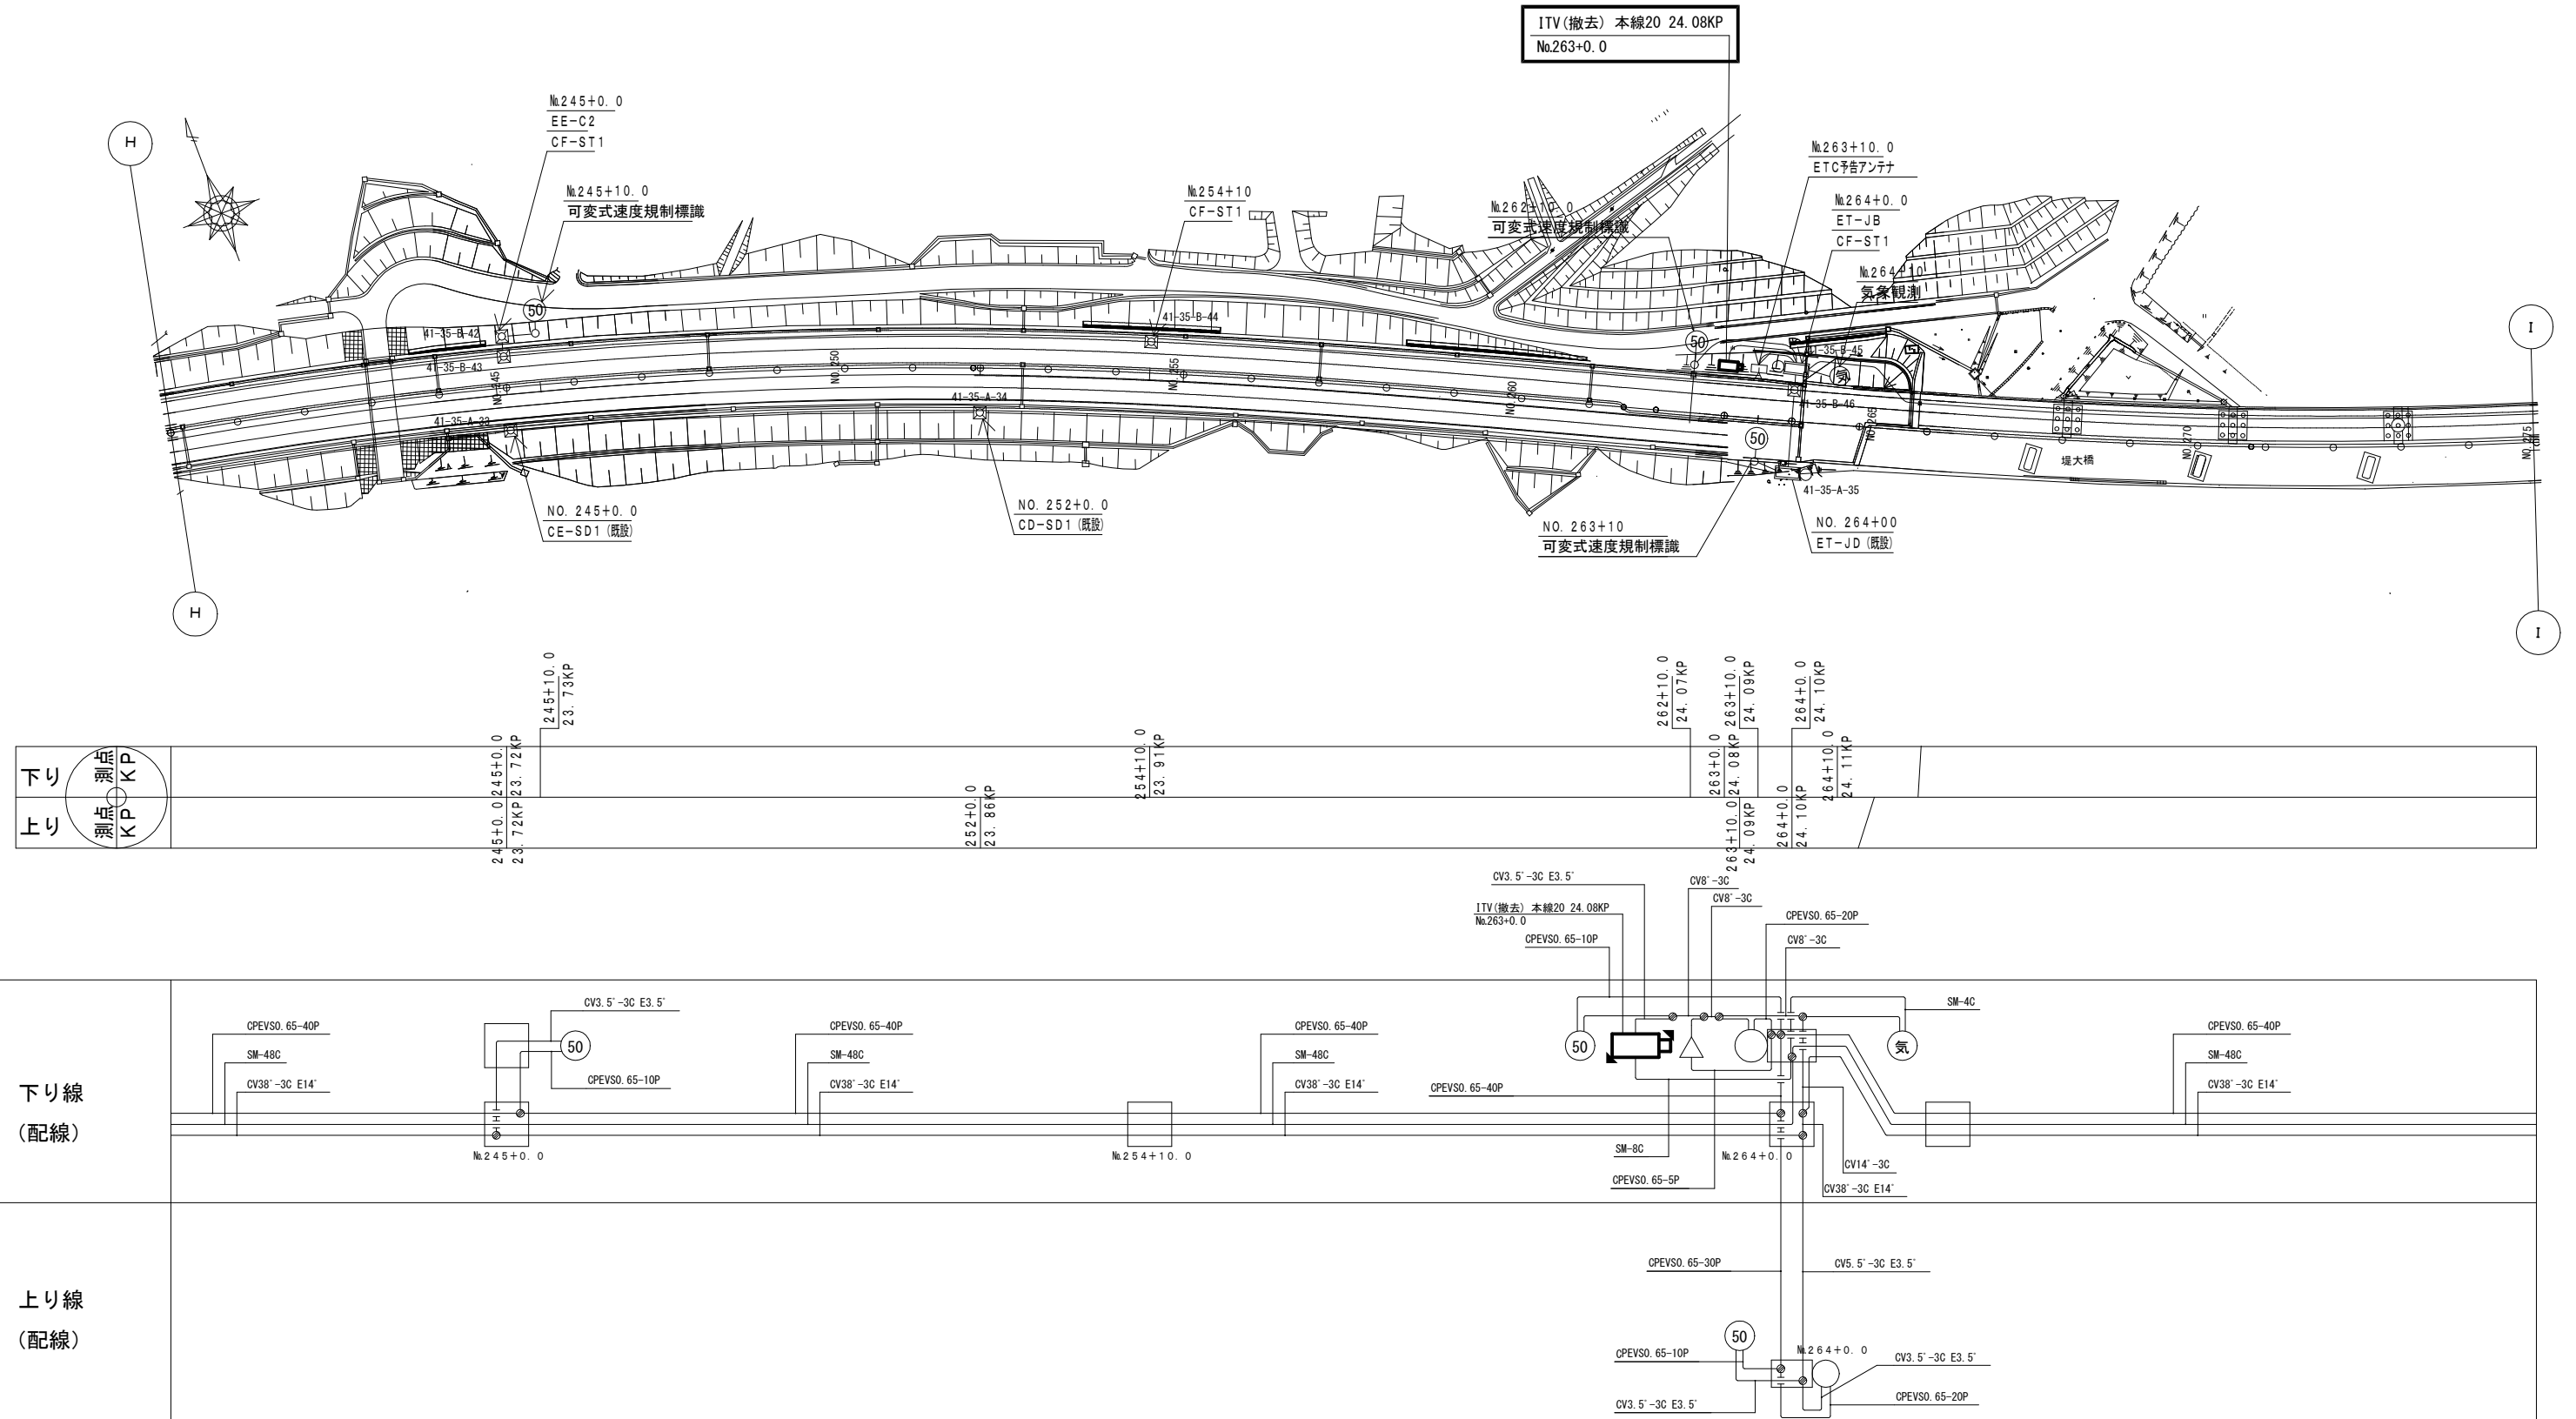

工事番号	仙台松島道路 電気設備更新工事		
路線名	(国) 4 5 号 ・ (主) 仙台松島線		
工事名	仙台松島道路 電気設備更新工事		
図面名	ITV (CCTV) 設備 電気通信線路平面図 (28) (撤去)		
縮 尺	1:1000	位置	
設計者		設計 年度	
宮城県道路公社		図番	1-102

ITV (CCTV) 設備 電気通信線路平面図 (29) (撤去)

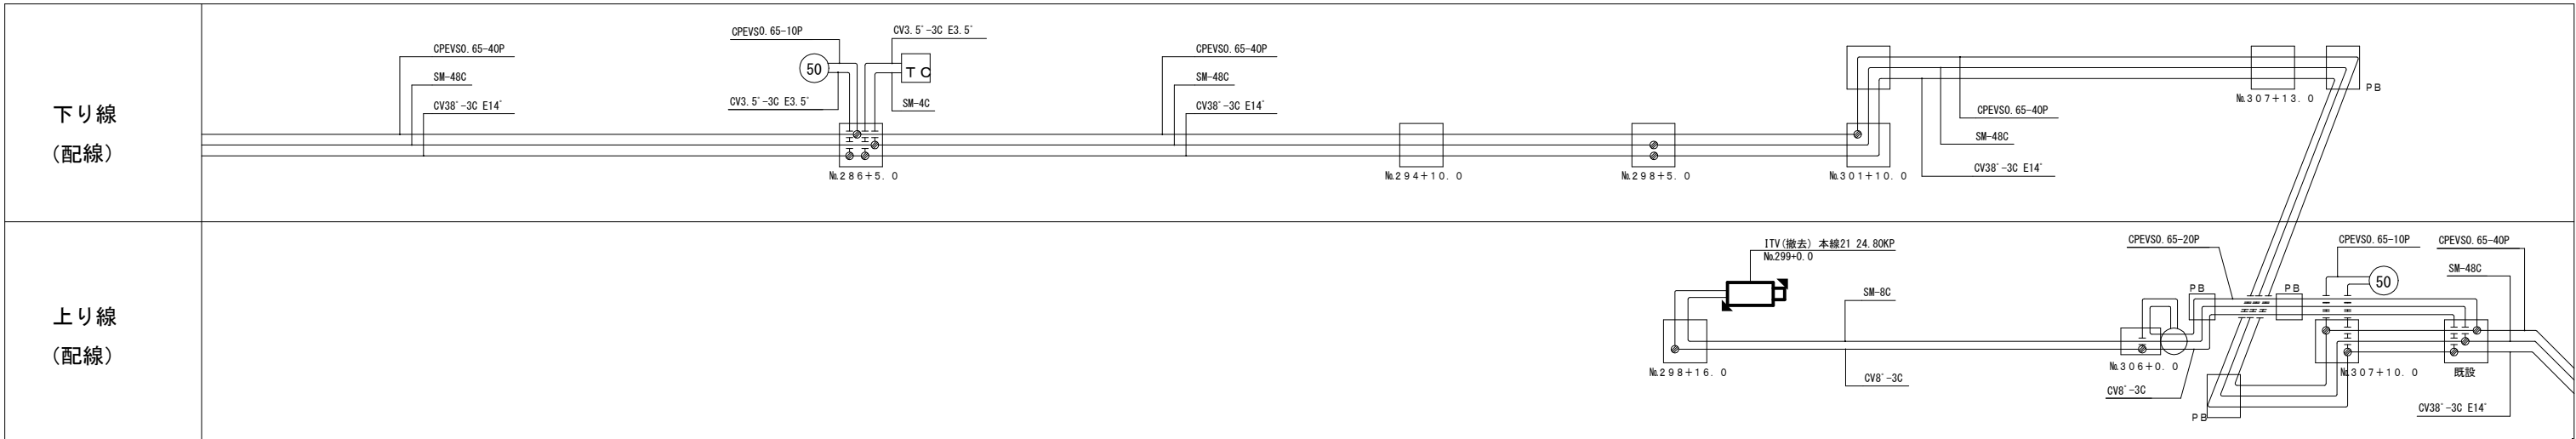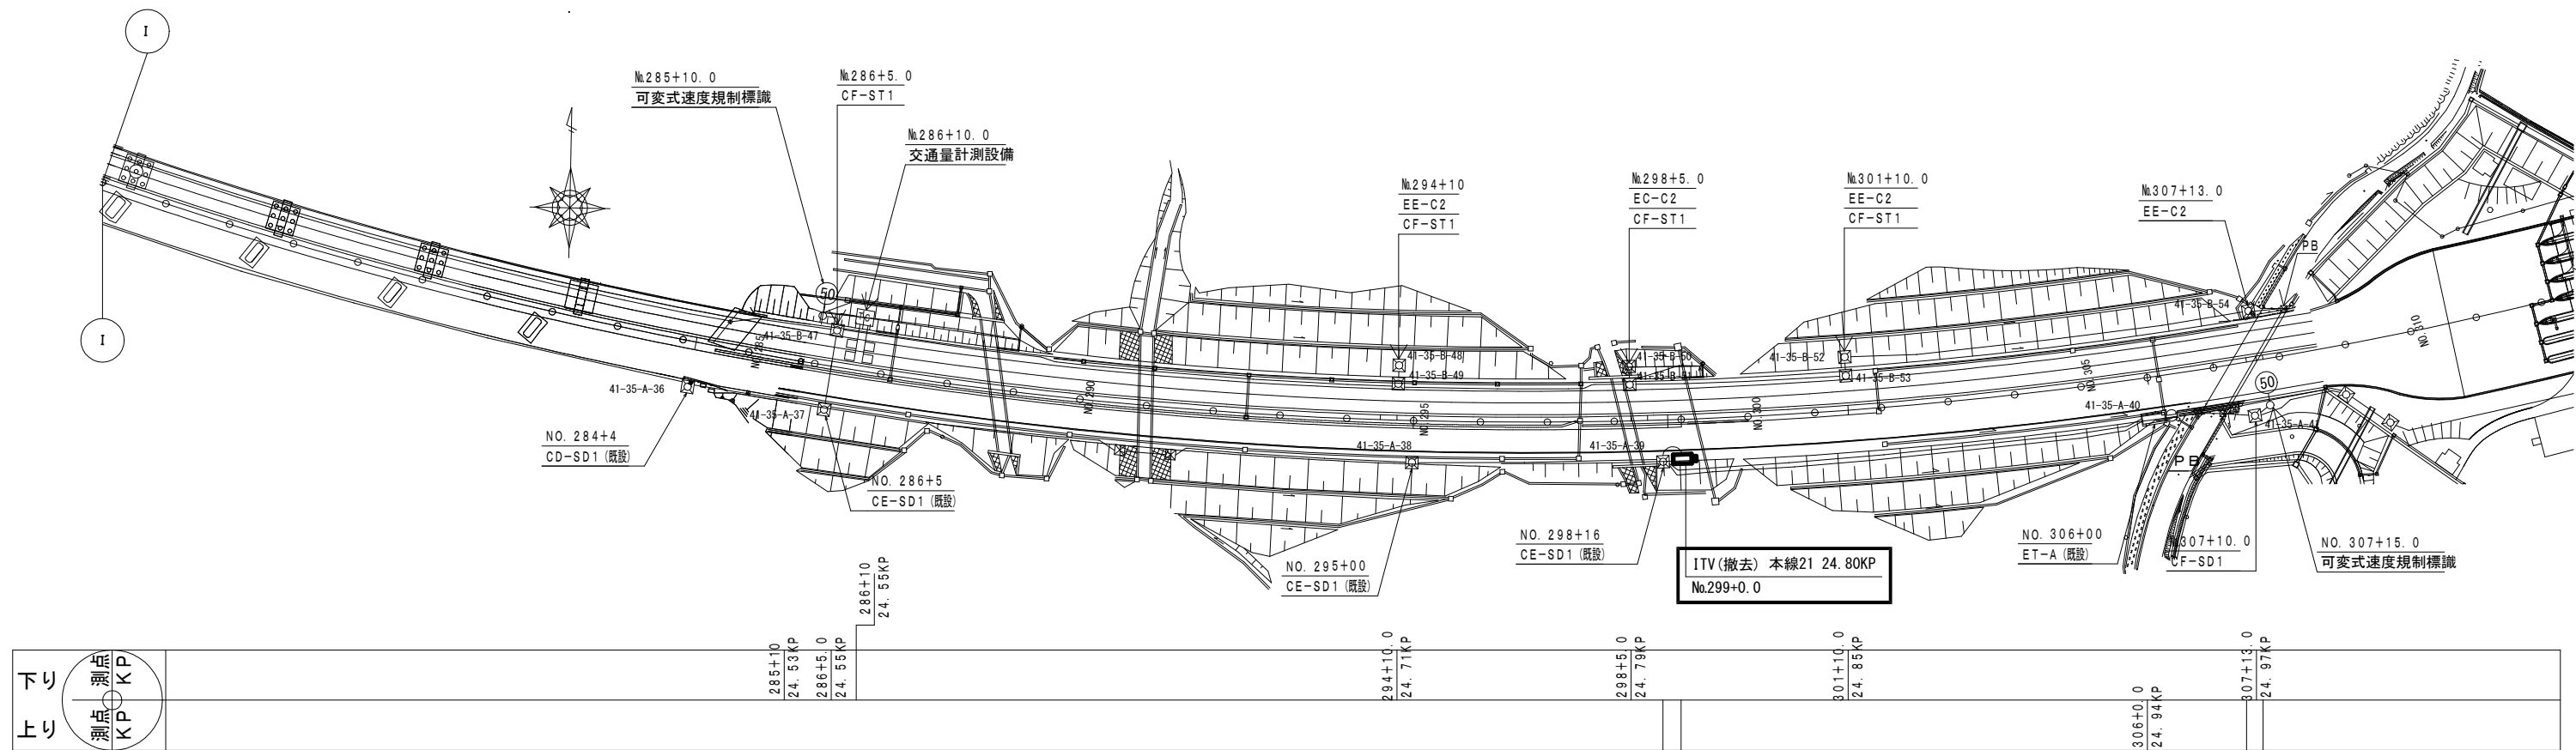

凡 例	
	: 既設
	: 撤去

工事番号	令和8年度 仙松雑施第3号		
路線名	(国)45号・(主)仙台松島線		
工事名	仙台松島道路 電気設備更新工事		
図面名	ITV (CCTV) 設備 電気通信線路平面図 (29) (撤去)		
縮 尺	1:1000	位置	
設計者		設計 年度	
宮城県道路公社	図番	1-103	