

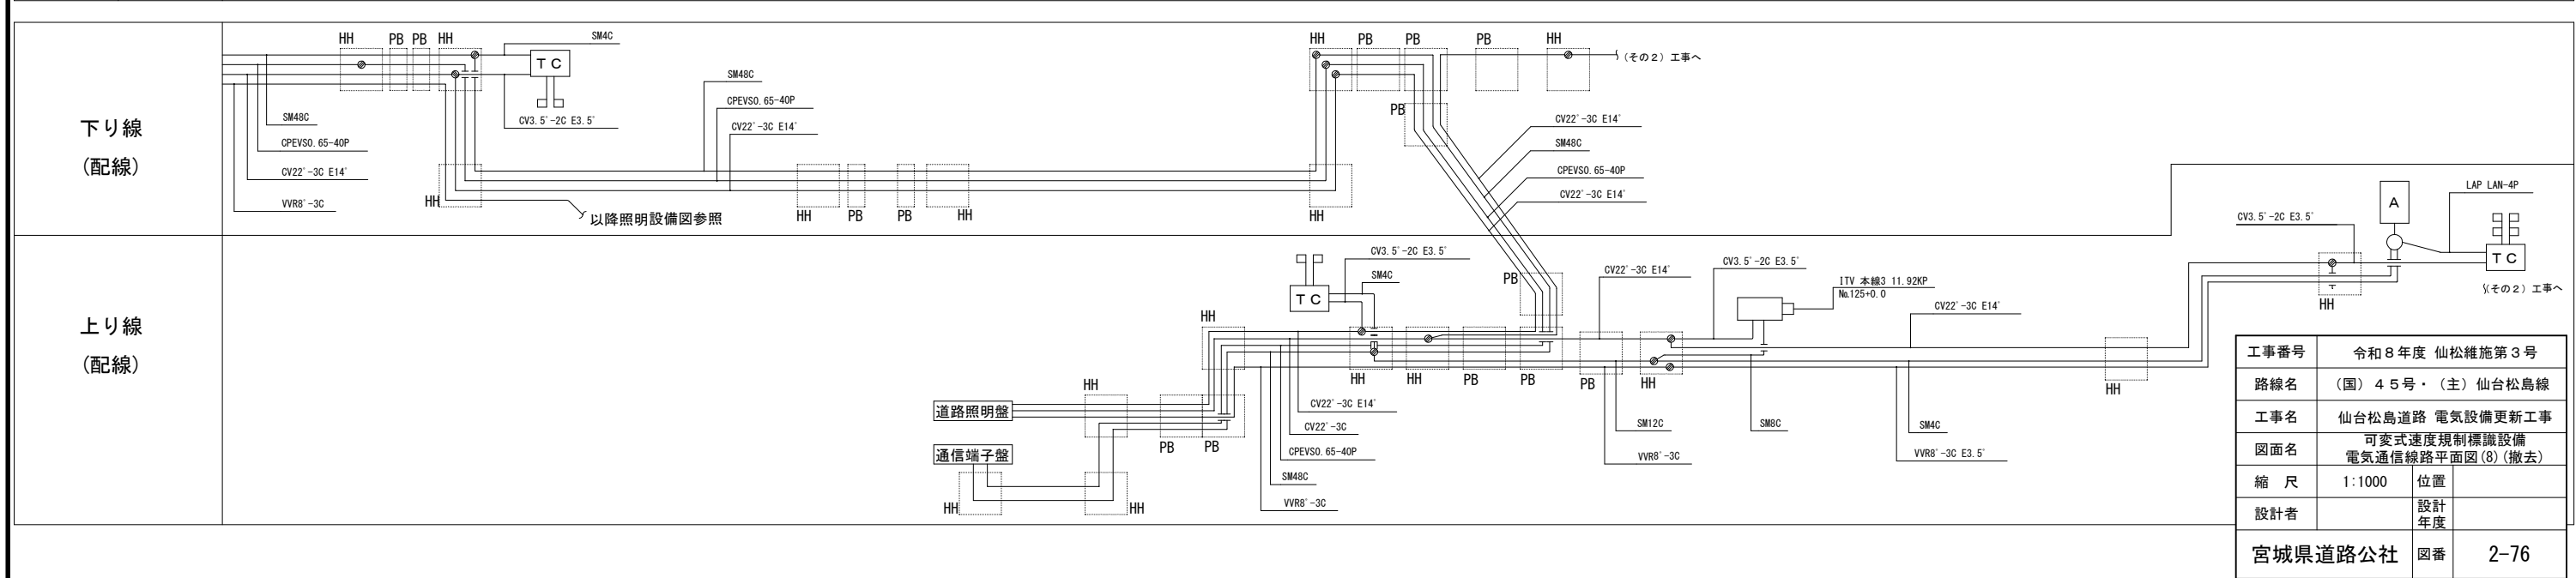
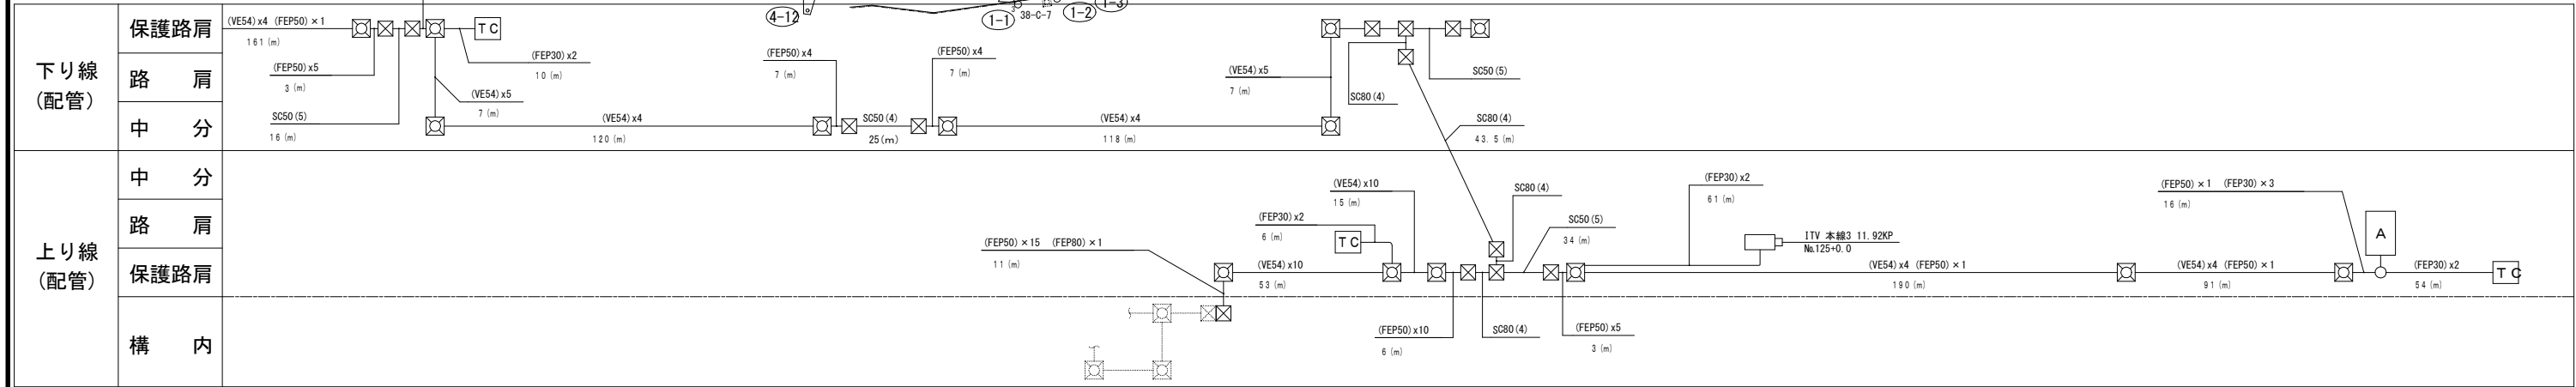
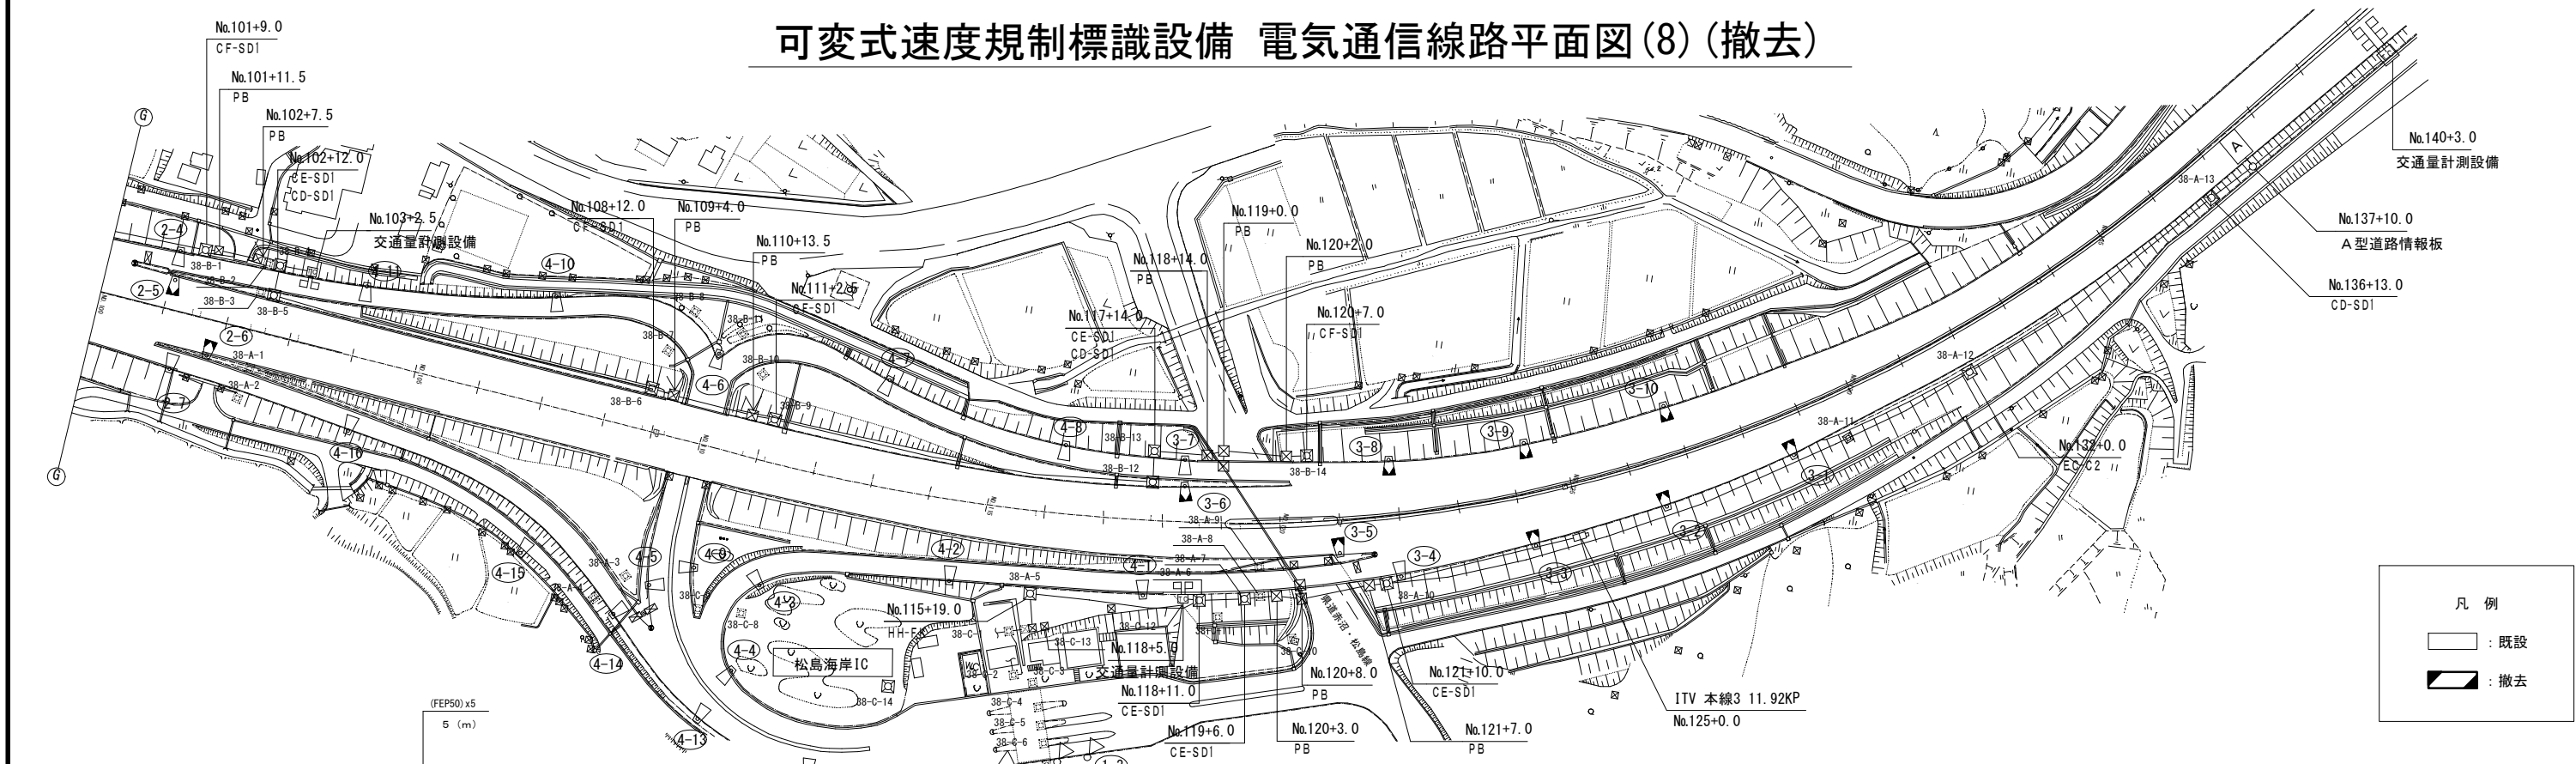


可変式速度規制標識設備 電気通信線路平面図(8) (撤去)

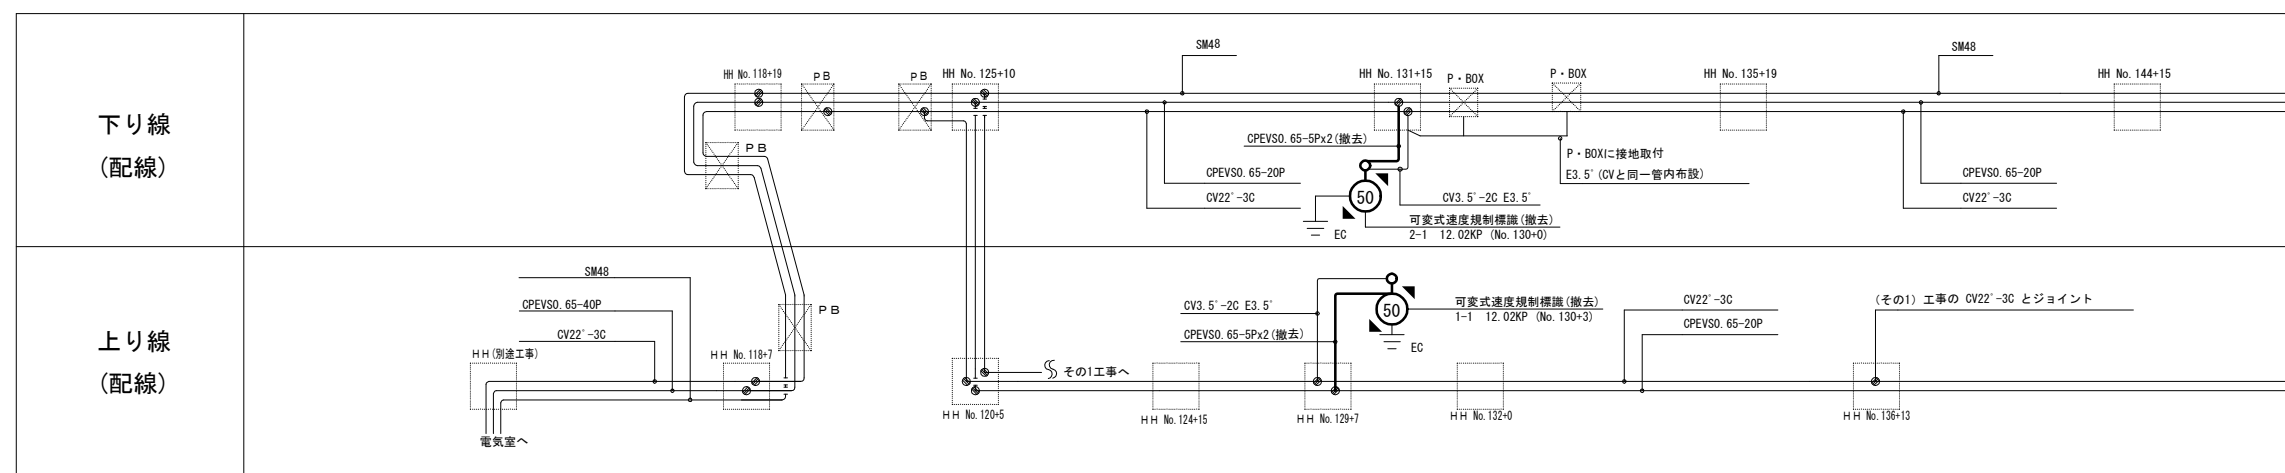

可變式速度規制標識設備 電氣通信線路平面図(9)(撤去)



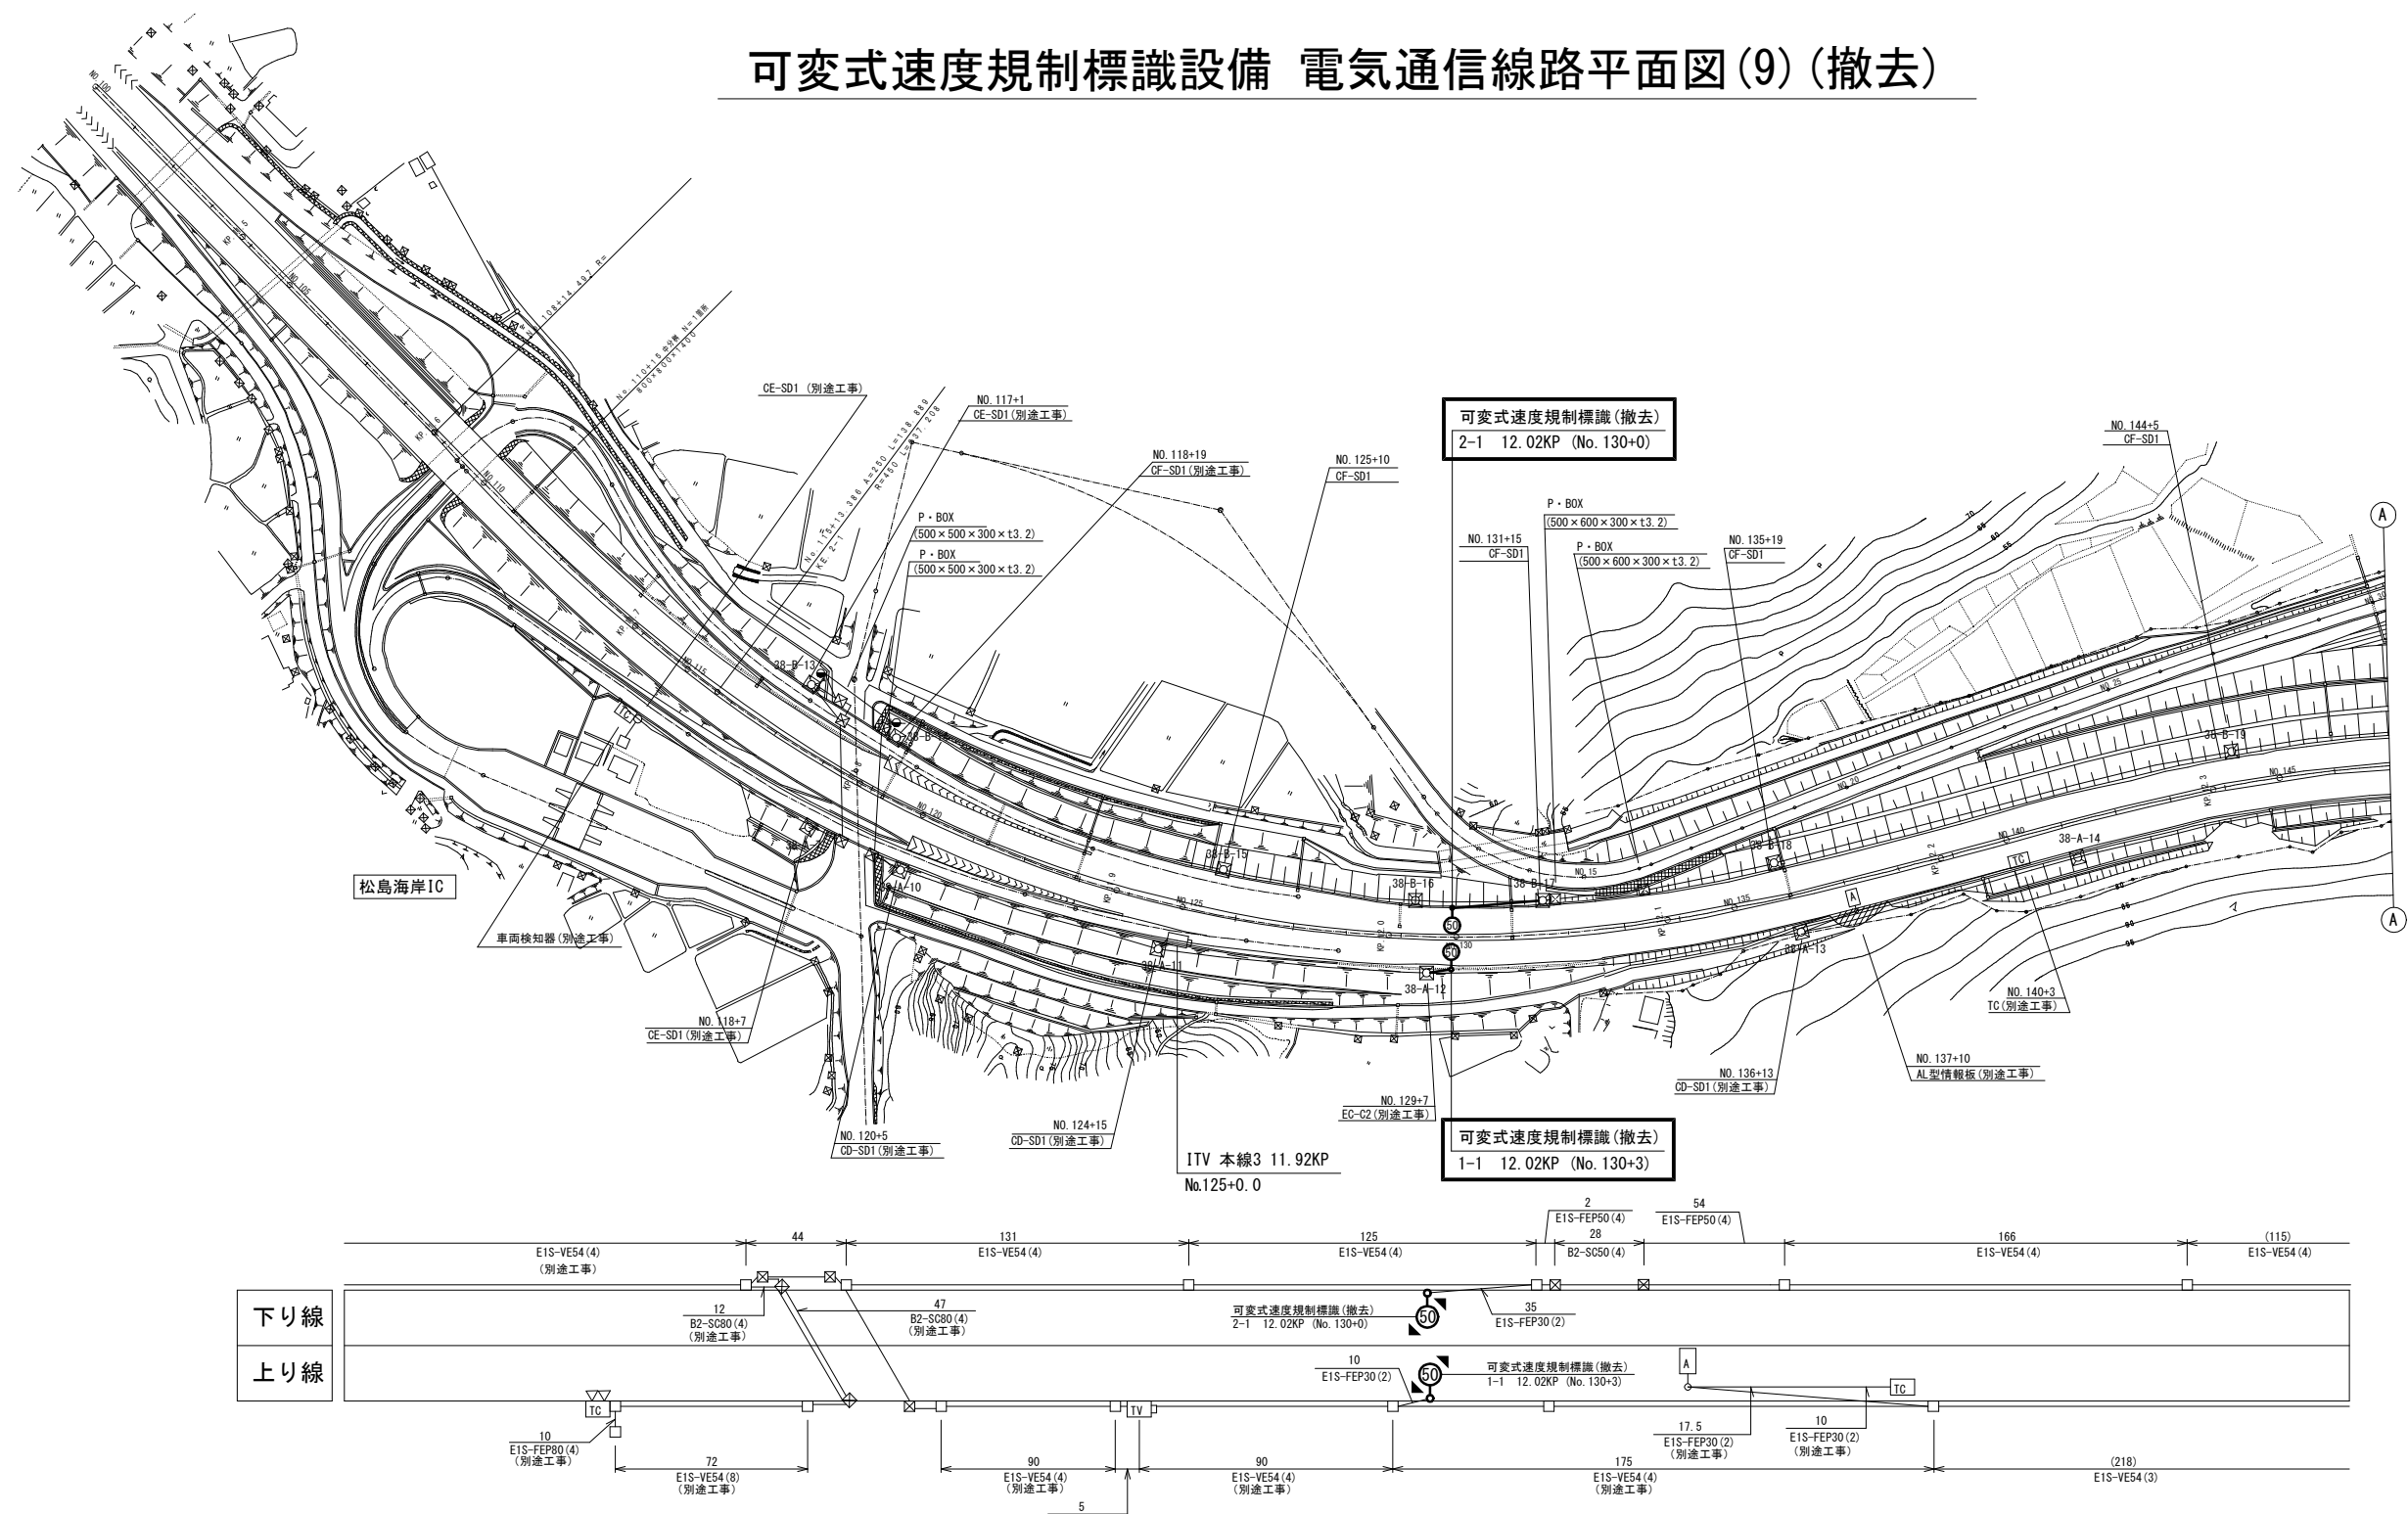


凡 例

☐ : 既設 : 撤去


工事番号	令和 8 年度 仙松維施第 3 号		
路線名	(国) 4 5 号・(主) 仙台松島線		
工事名	仙台松島道路 電気設備更新工事		
図面名	可変式速度規制標識設備 電気通信線路平面図(9)(撤去)		
縮 尺	1:1000	位置	
設計者		設計 年度	
宮城県道路公社	図番	2-77	

可変式速度規制標識設備 電気通信線路平面図(10) (撤去)

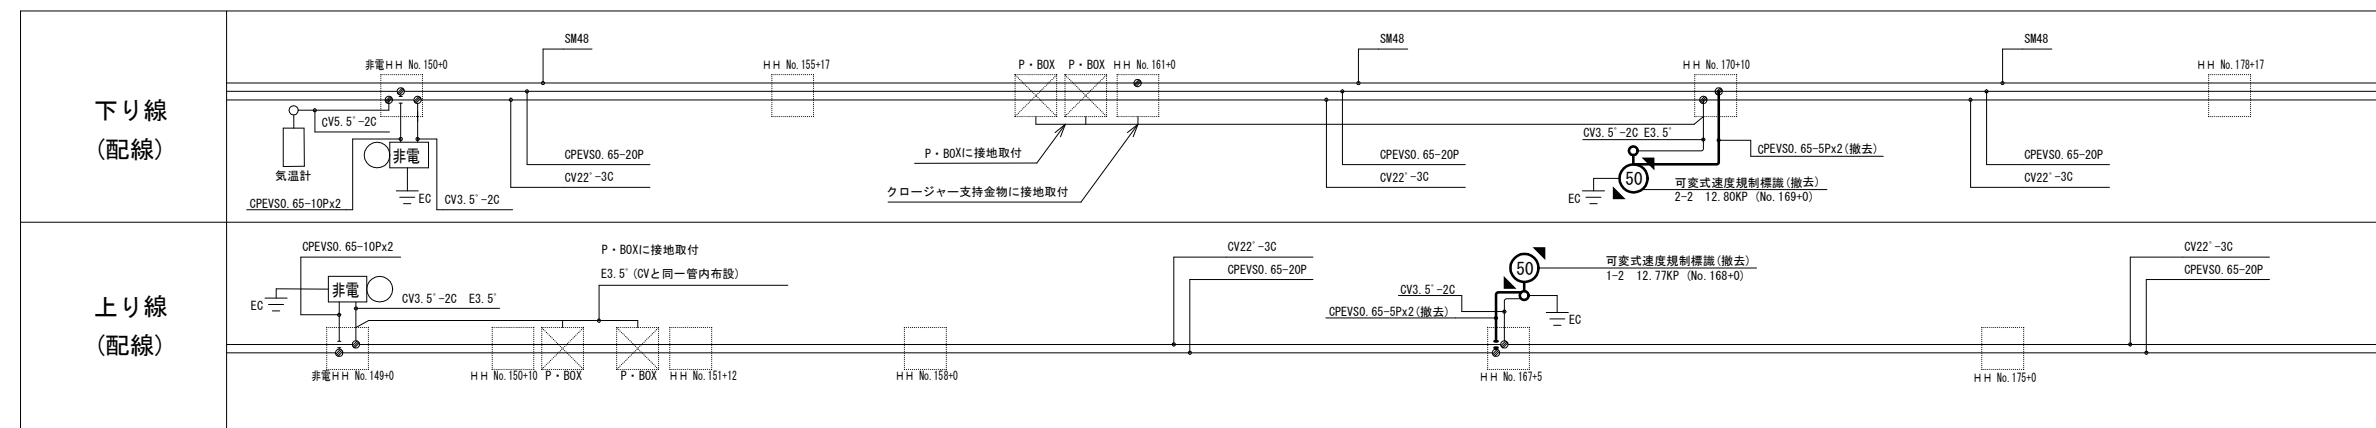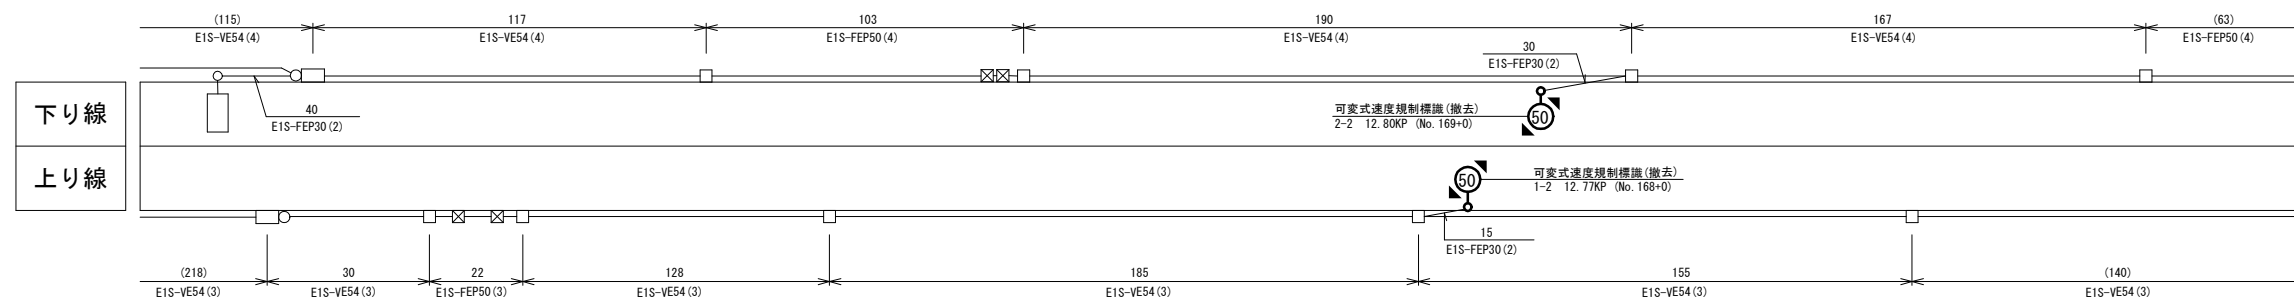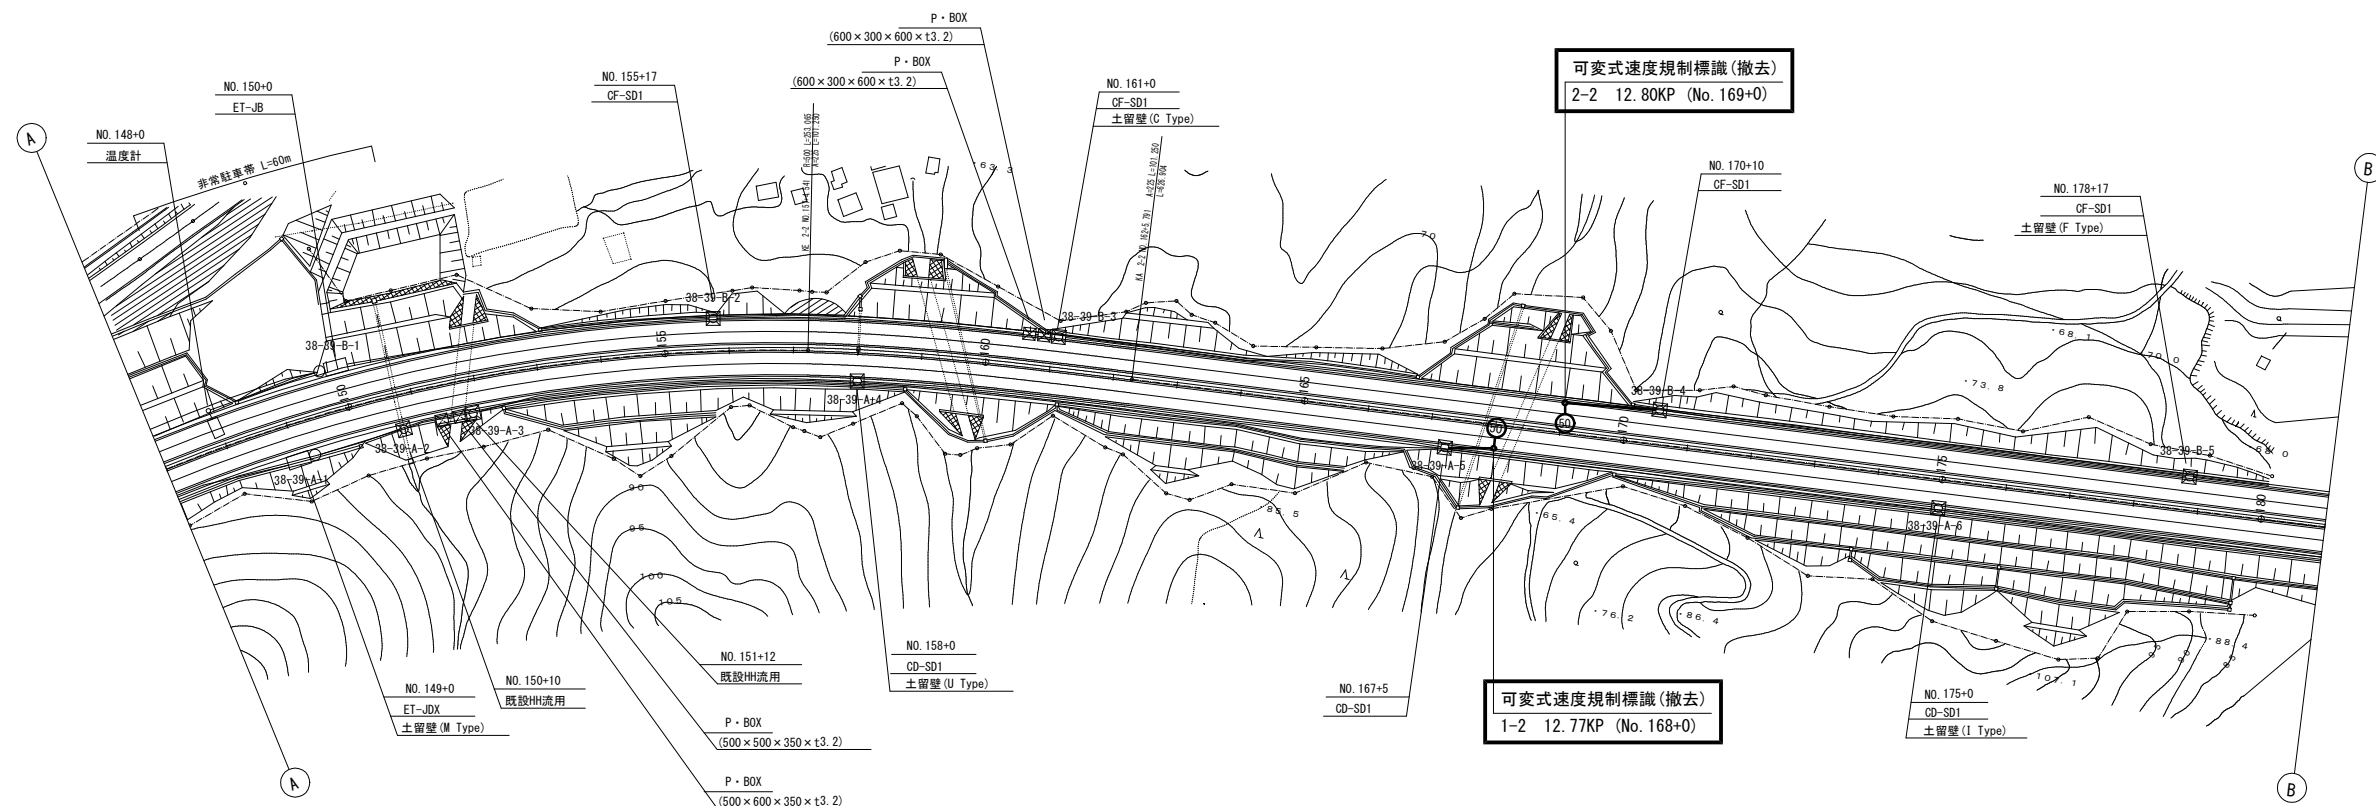





工事番号	令和8年度 仙松維第3号		
路線名	(国)45号・(主)仙台松島線		
工事名	仙台松島道路 電気設備更新工事		
図面名	可変式速度規制標識設備 電気通信線路平面図(10) (撤去)		
縮 尺	1:1000	位置	
設計者		設計 年度	
宮城県道路公社	図番	2-78	

可変式速度規制標識設備 電気通信線路平面図(11) (撤去)

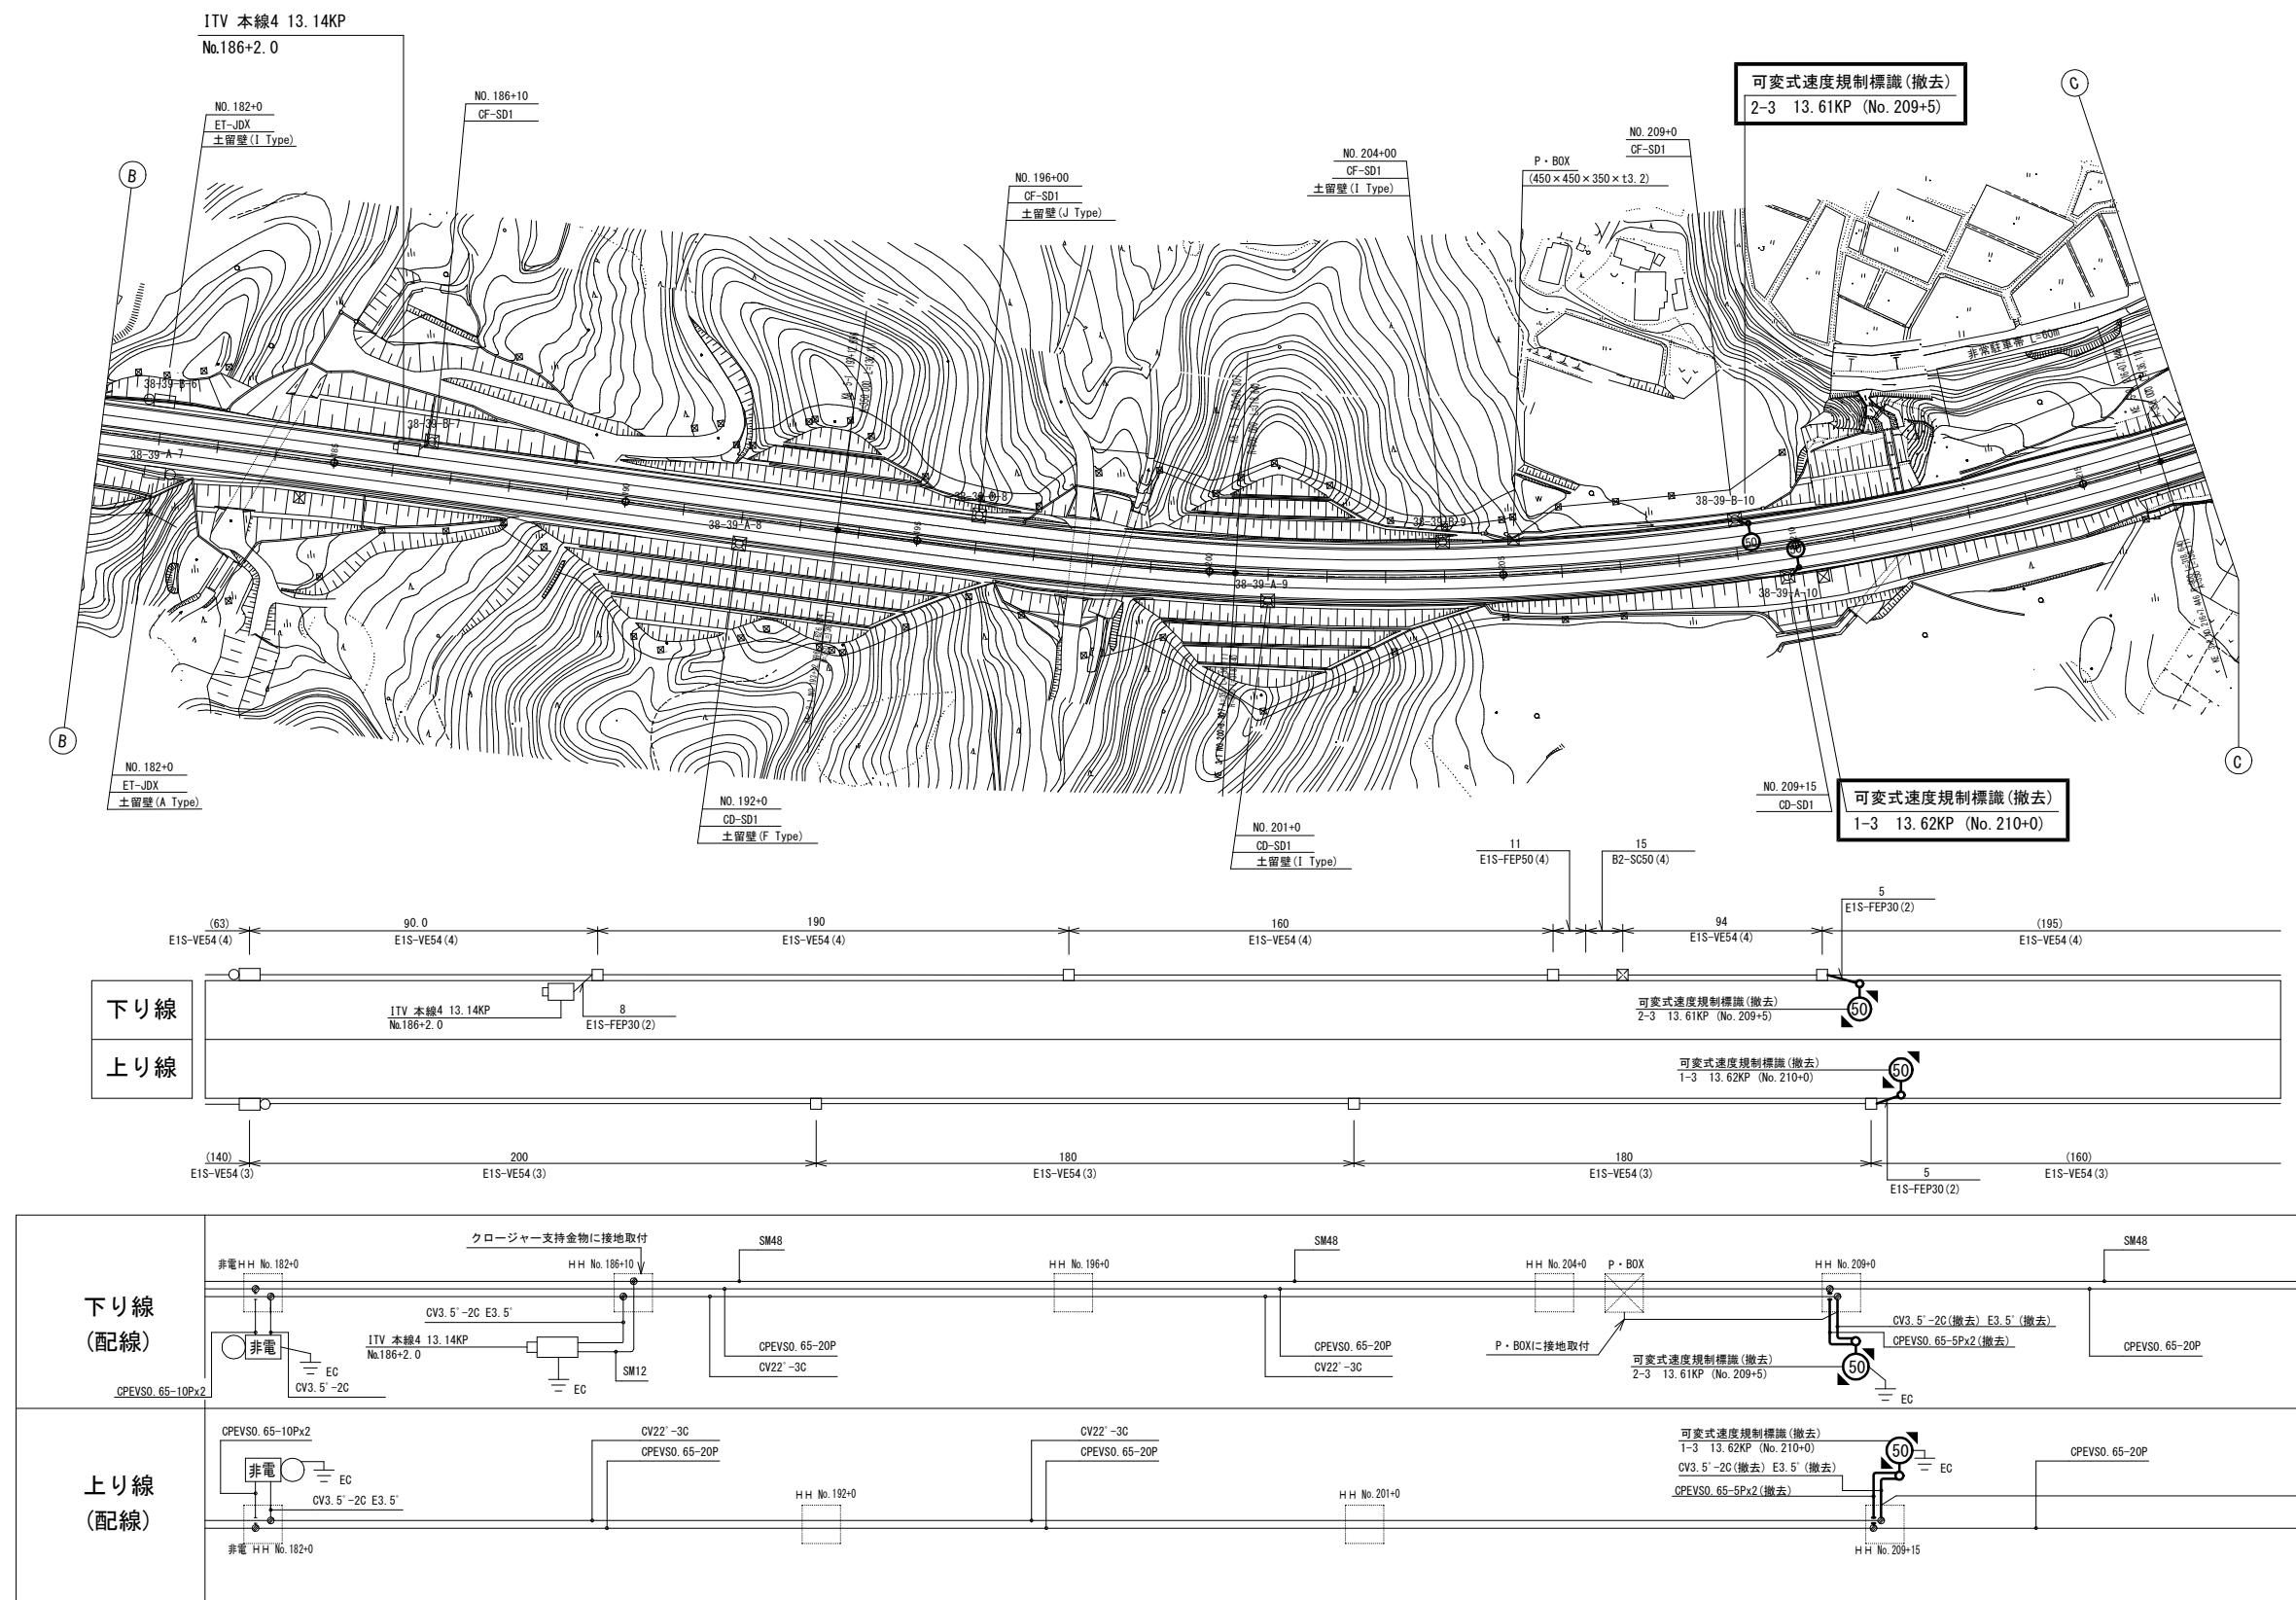


工事番号	令和8年度 仙松維施第3号		
路線名	(国)45号・(主)仙台松島線		
工事名	仙台松島道路 電気設備更新工事		
図面名	可変式速度規制標識設備 電気通信線路平面図(11) (撤去)		
縮尺	1:1000	位置	
設計者		設計年度	
宮城県道路公社	図番	2-79	

可変式速度規制標識設備 電気通信線路平面図(12) (撤去)

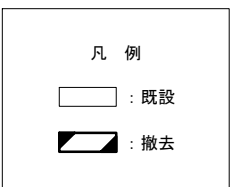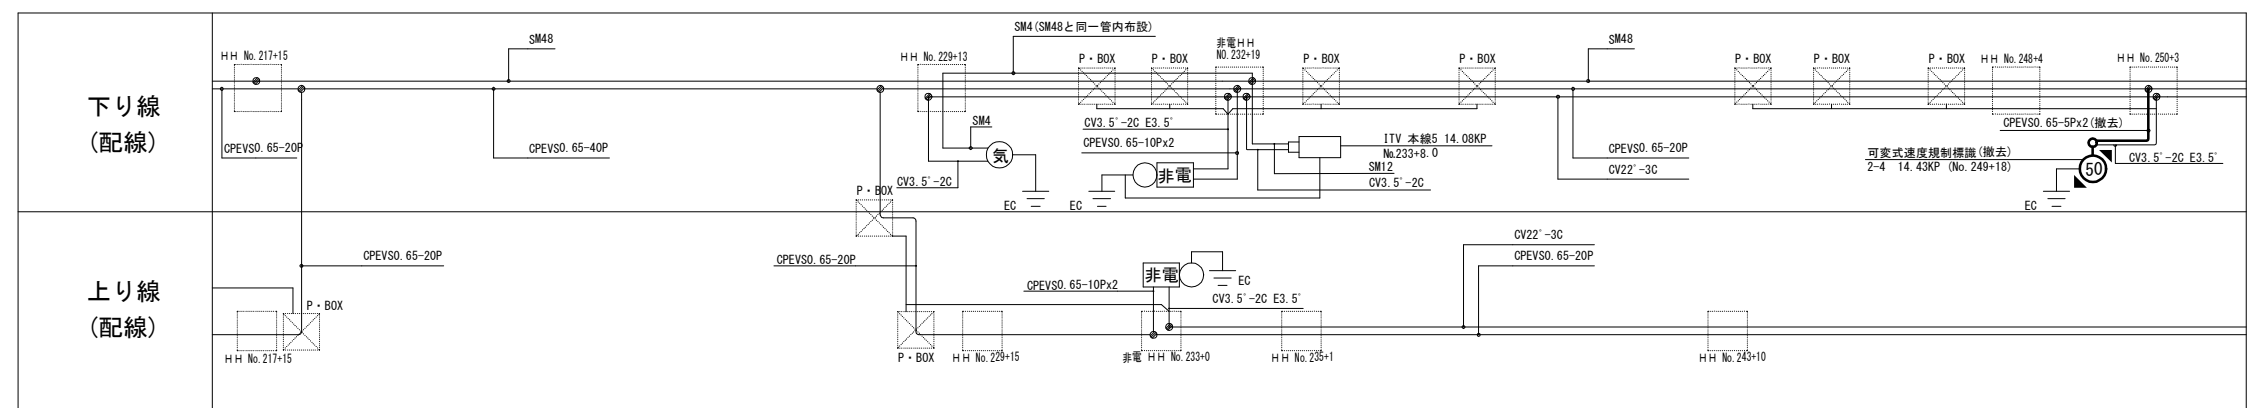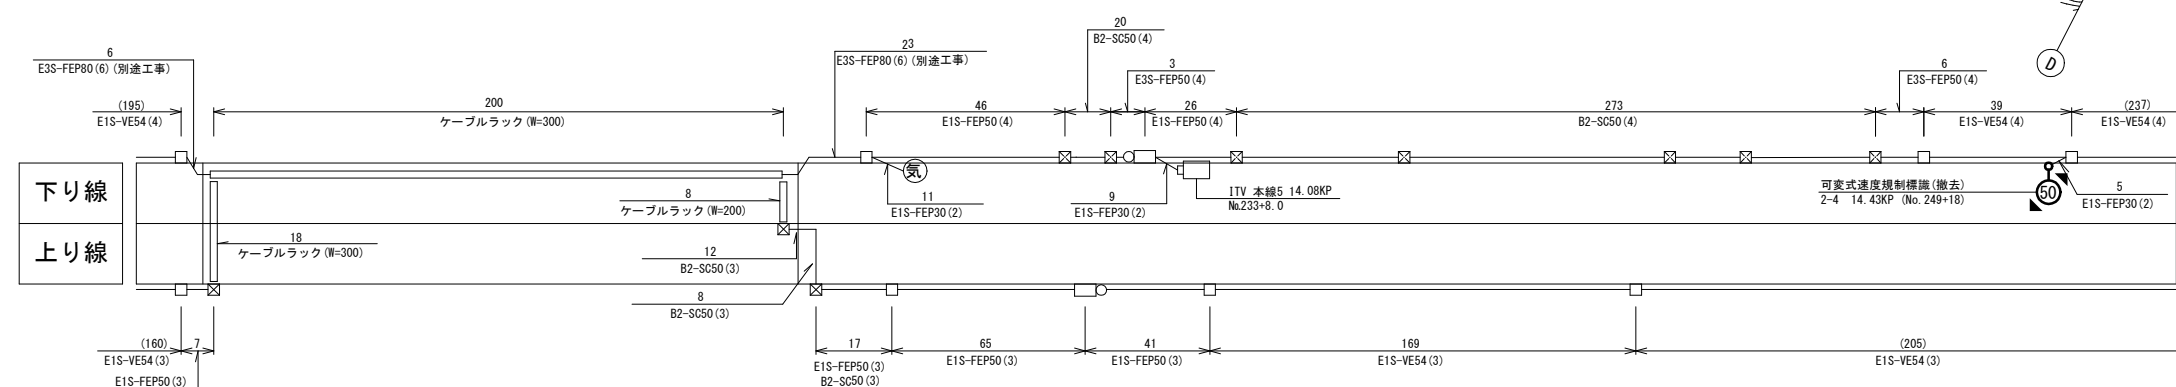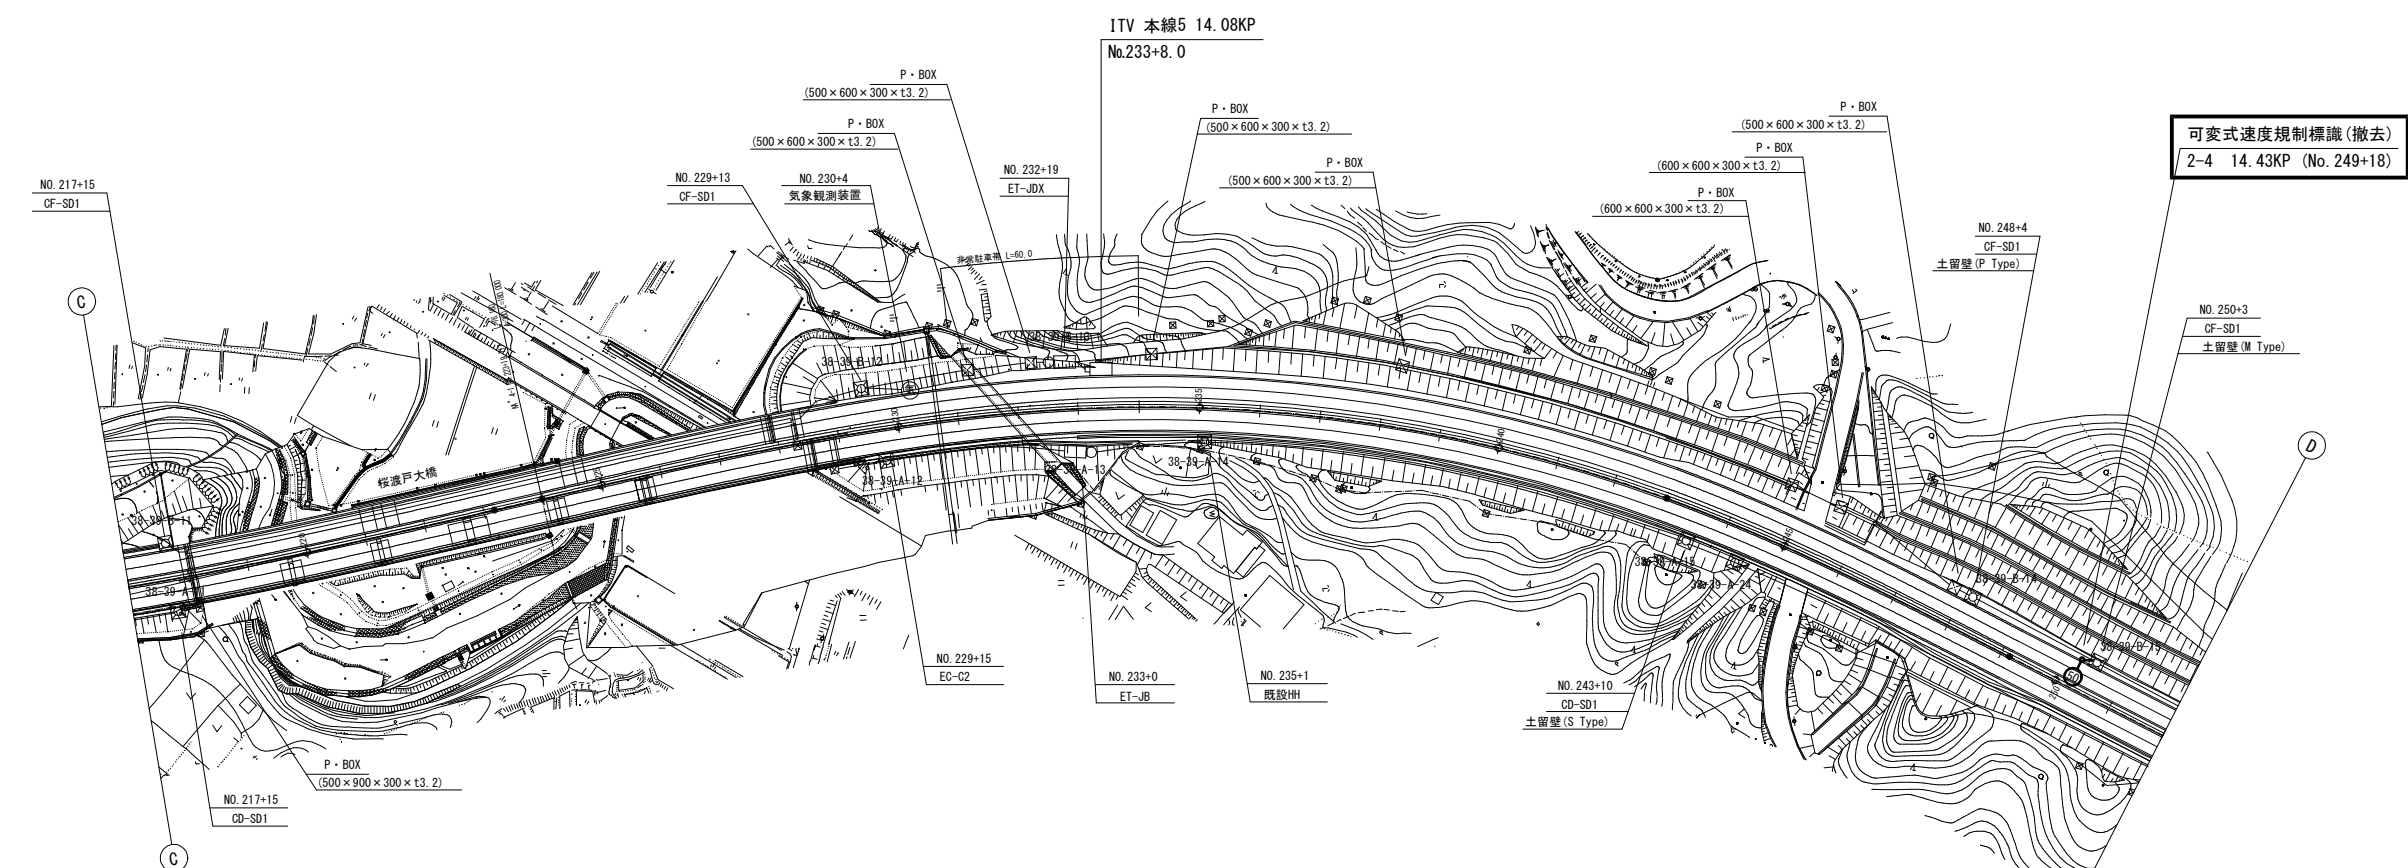


工事番号	令和8年度 仙松維施第3号		
路線名	(国)45号・(主)仙台松島線		
工事名	仙台松島道路 電気設備更新工事		
図面名	可変式速度規制標識設備 電気通信線路平面図(12) (撤去)		
縮 尺	1:1000	位置	
設計者		設計年度	
宮城県道路公社	図番	2-80	

可変式速度規制標識設備 電気通信線路平面図(13)(撤去)



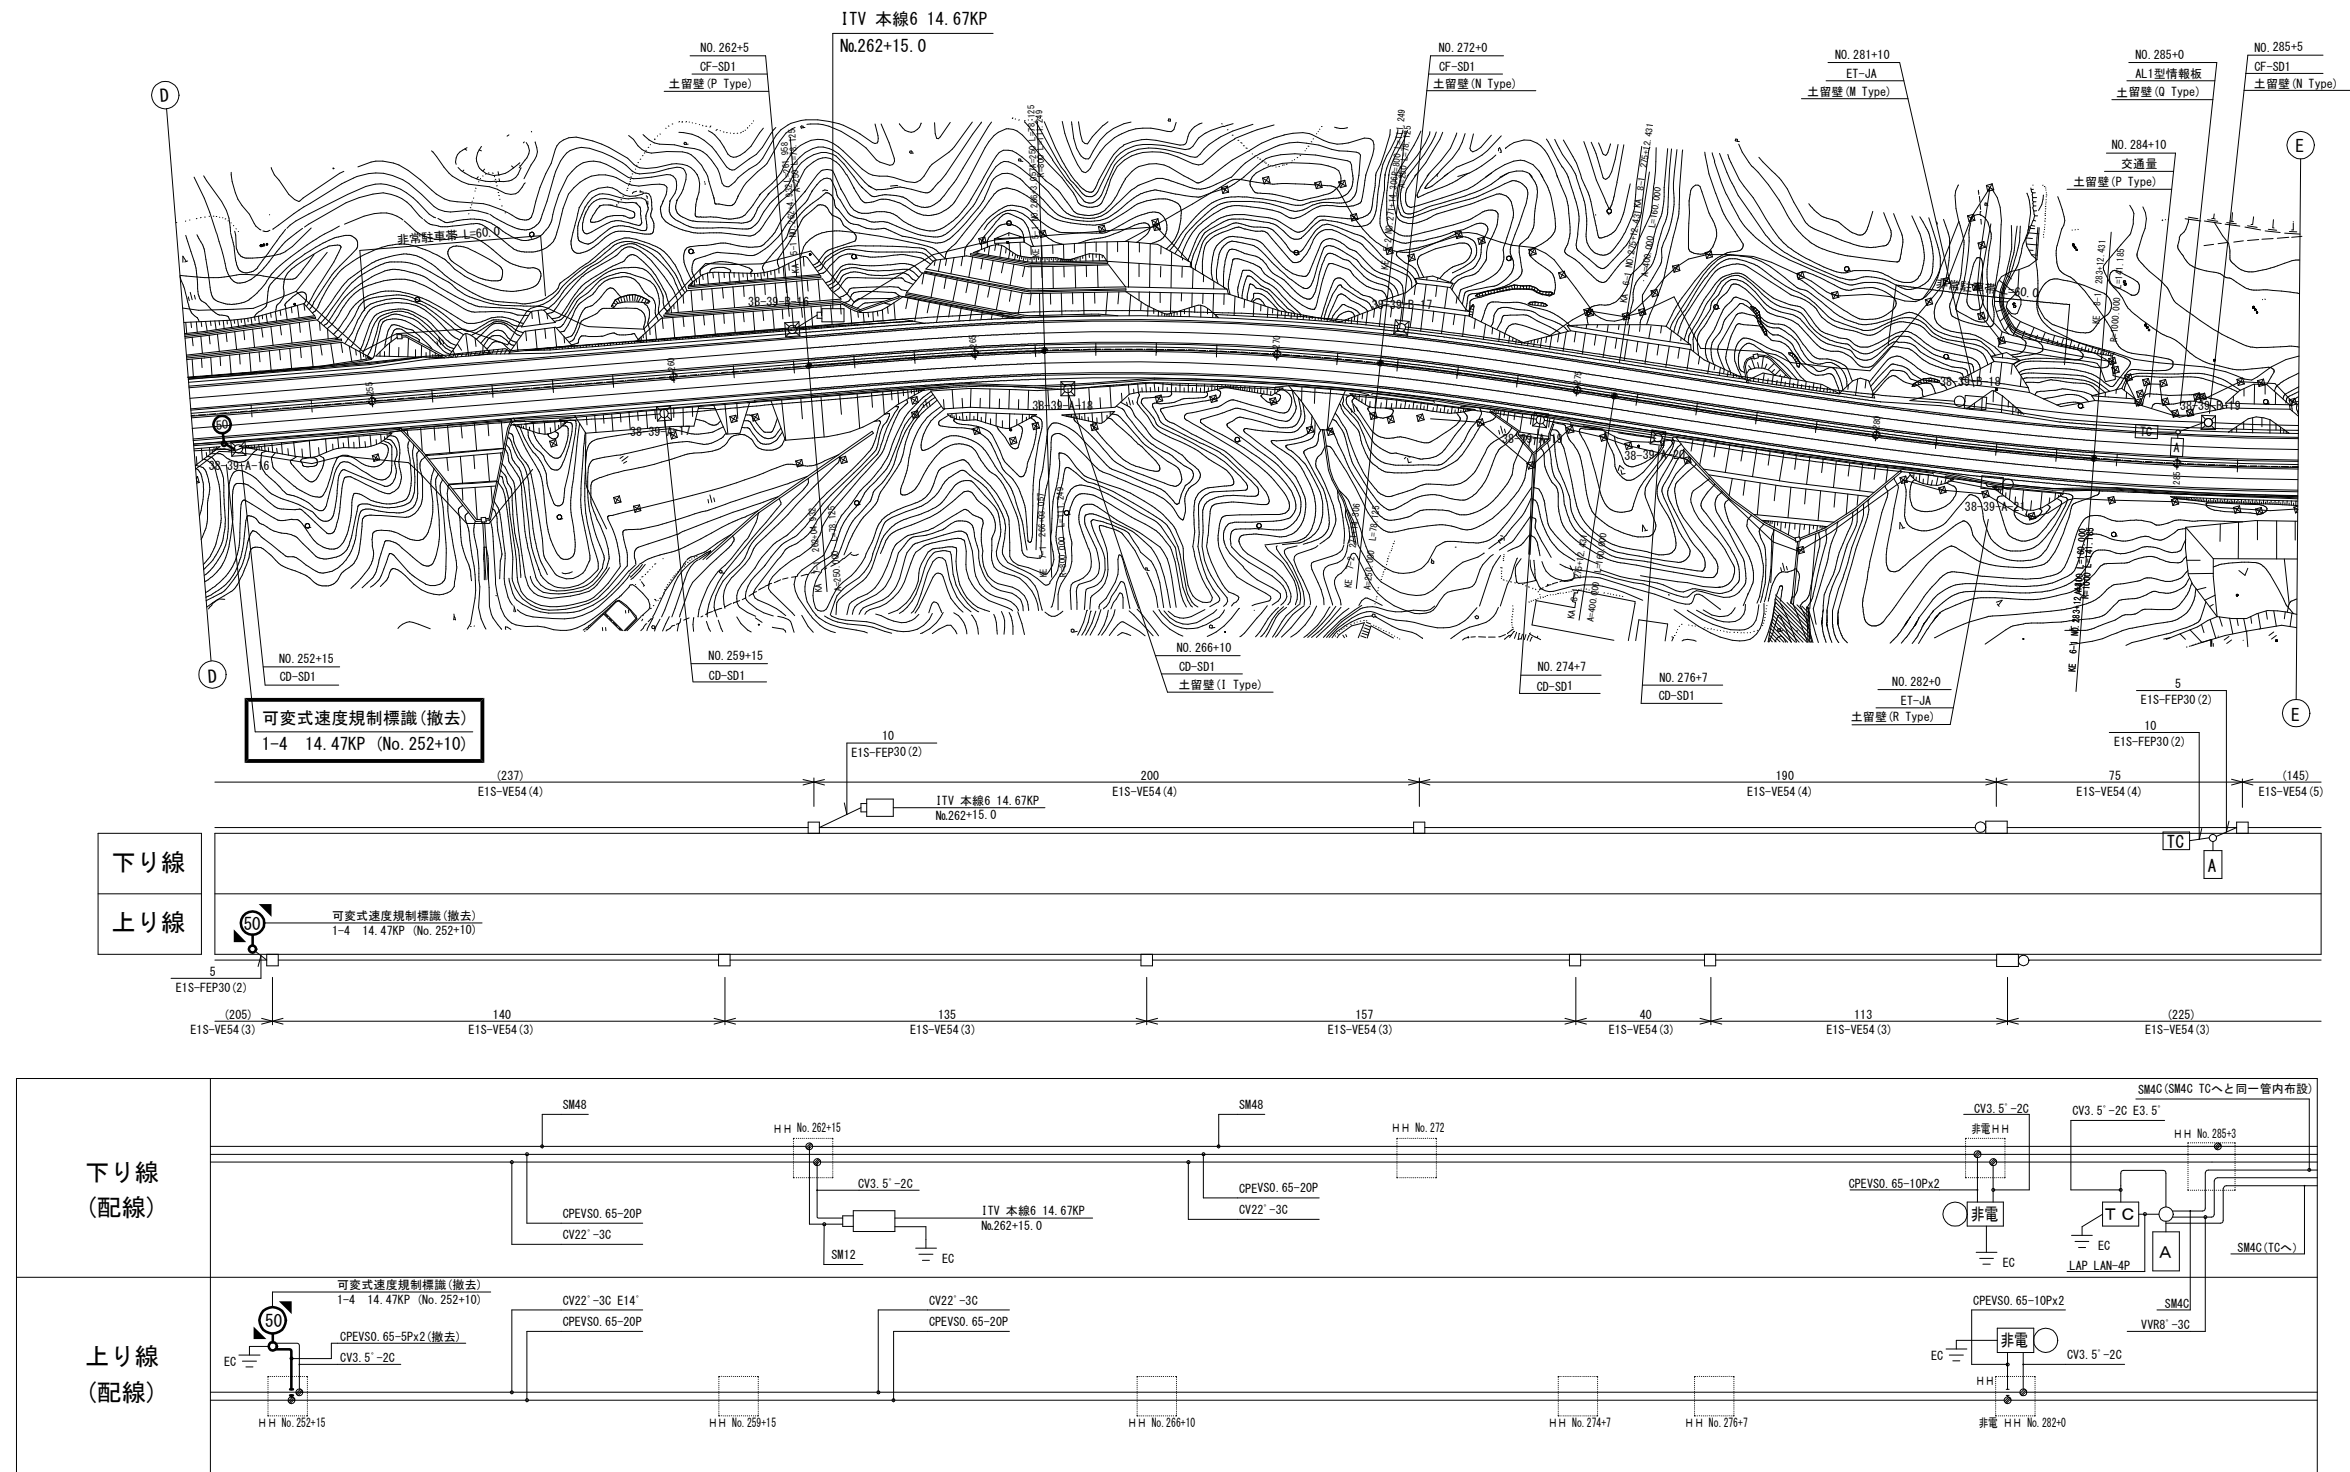


工事番号	令和8年度 仙松維施第3号		
路線名	(国)45号・(主)仙台松島線		
工事名	仙台松島道路 電気設備更新工事		
図面名	可変式速度規制標識設備 電気通信線路平面図(13)(撤去)		
縮 尺	1:1000	位置	
設計者		設計 年度	
宮城県道路公社	図番	2-81	

可変式速度規制標識設備 電気通信線路平面図(14) (撤去)

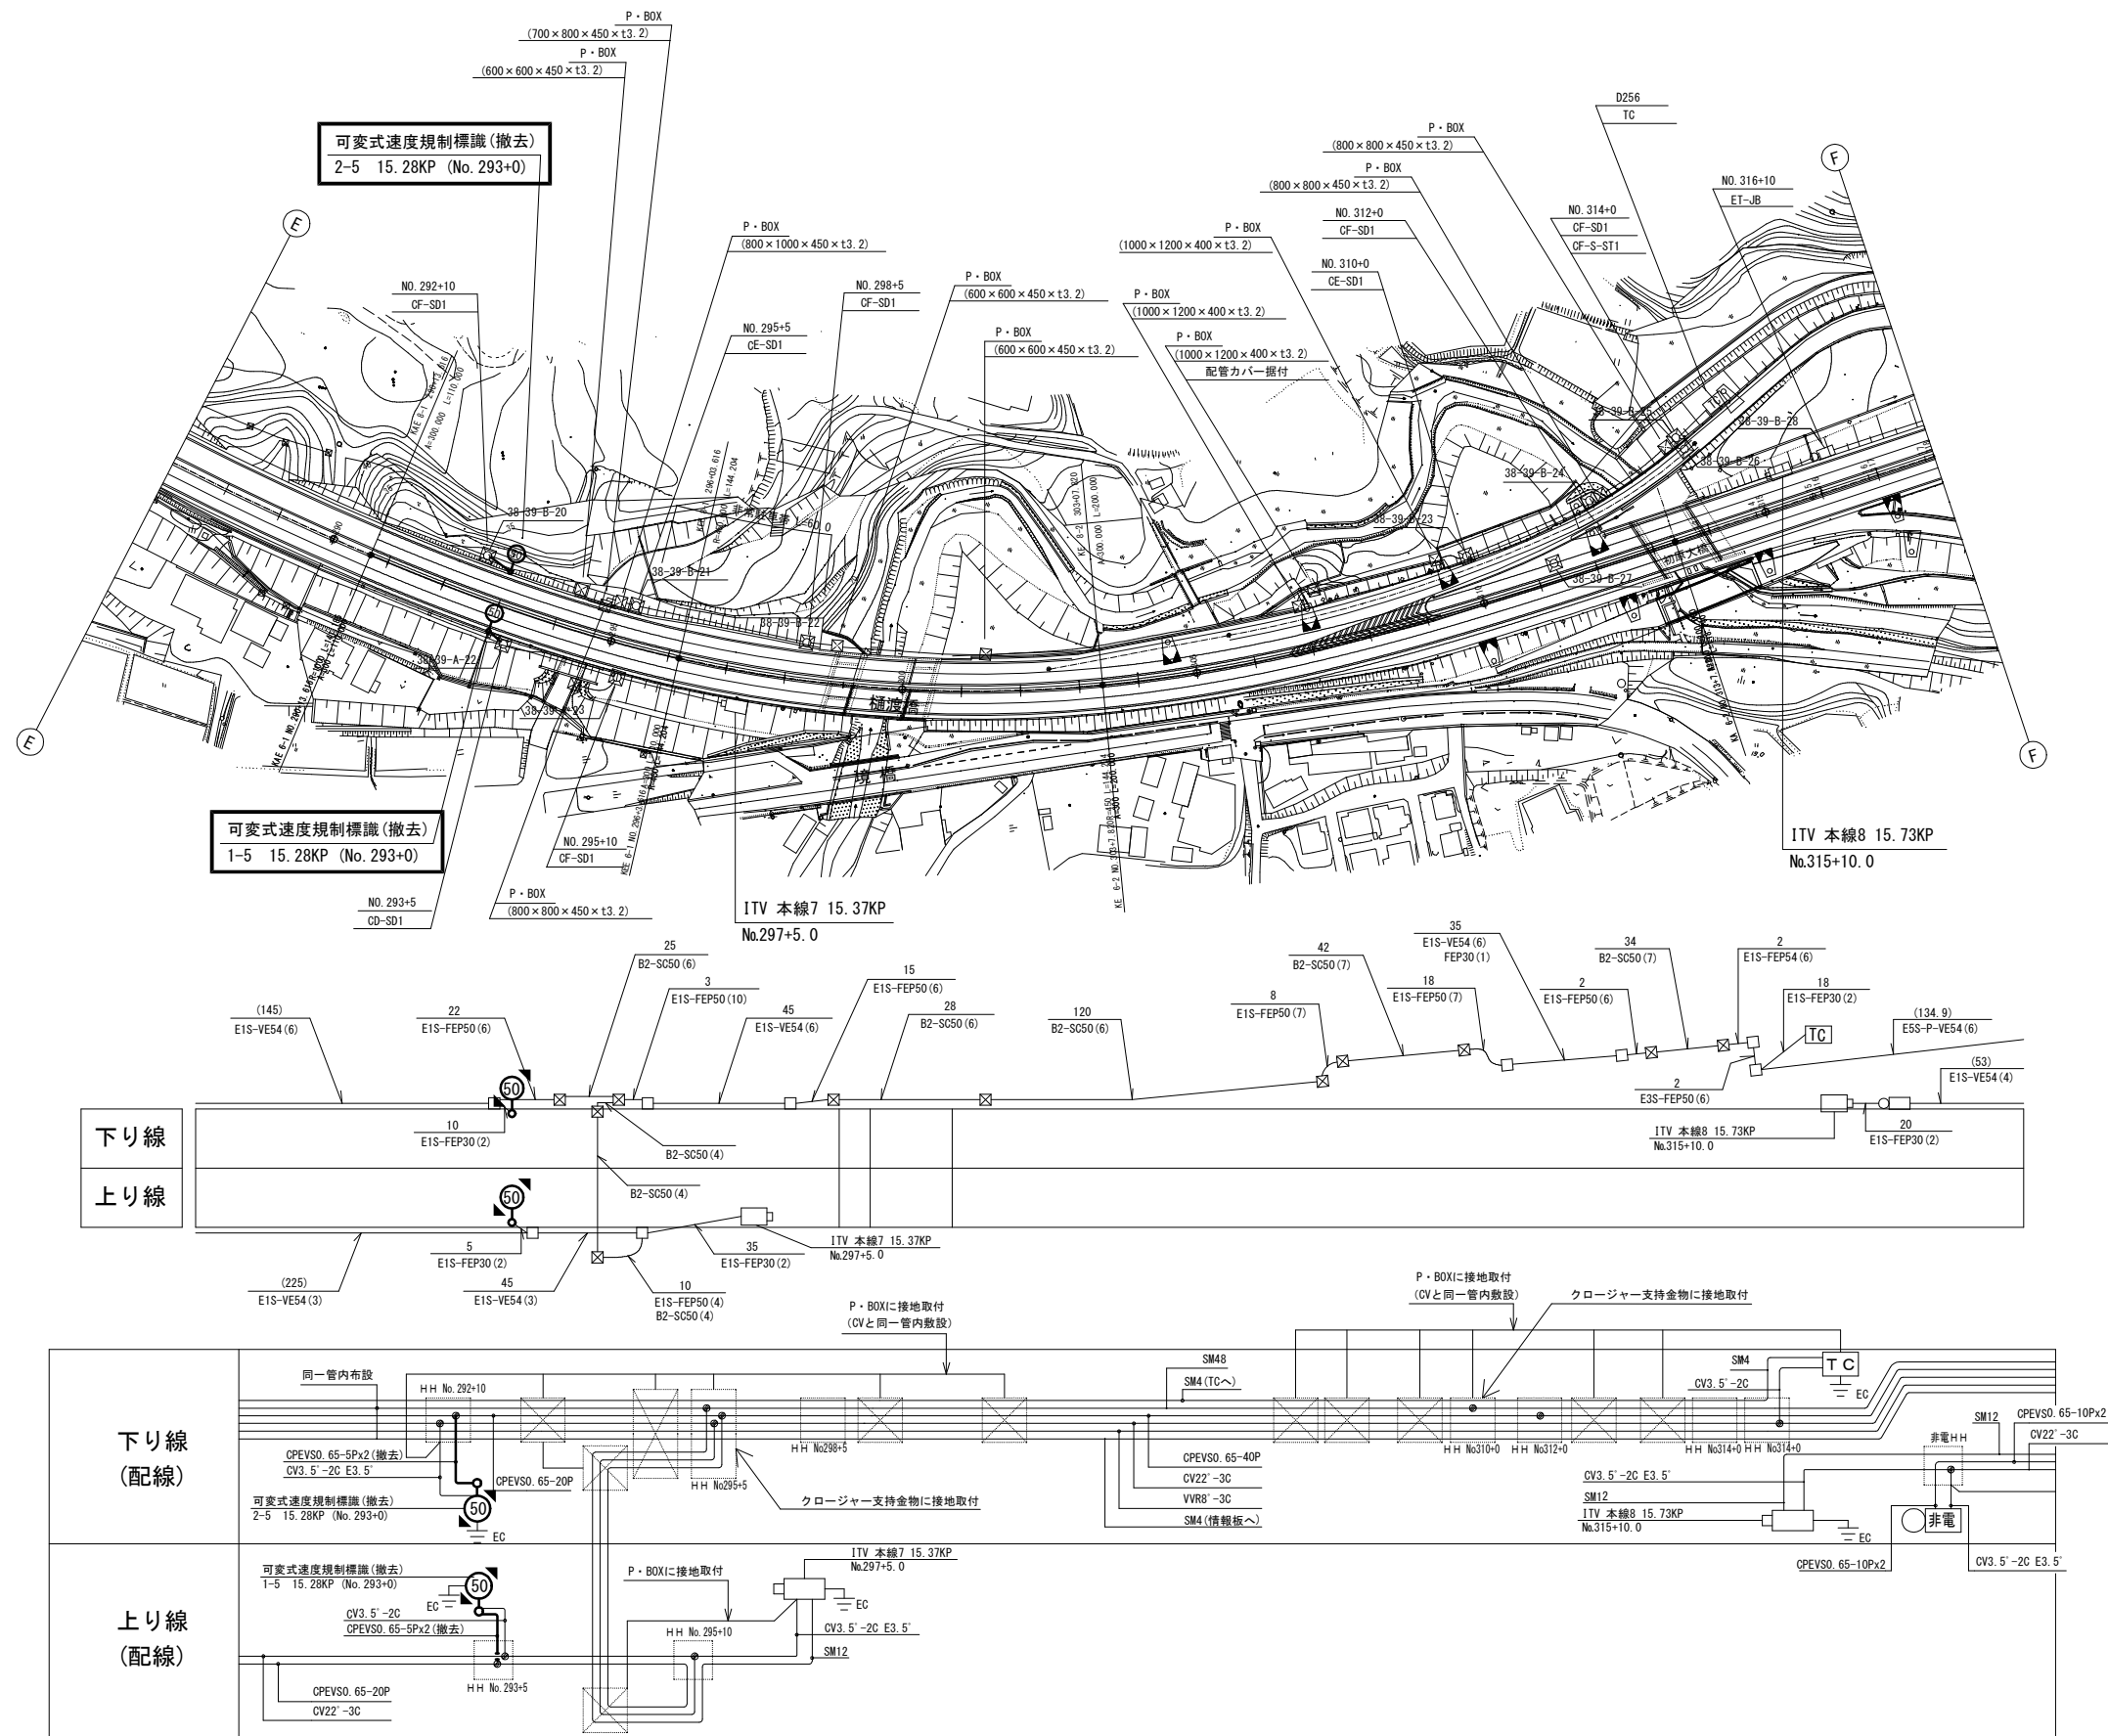


可変式速度規制標識設備 電気通信線路平面図(15) (撤去)

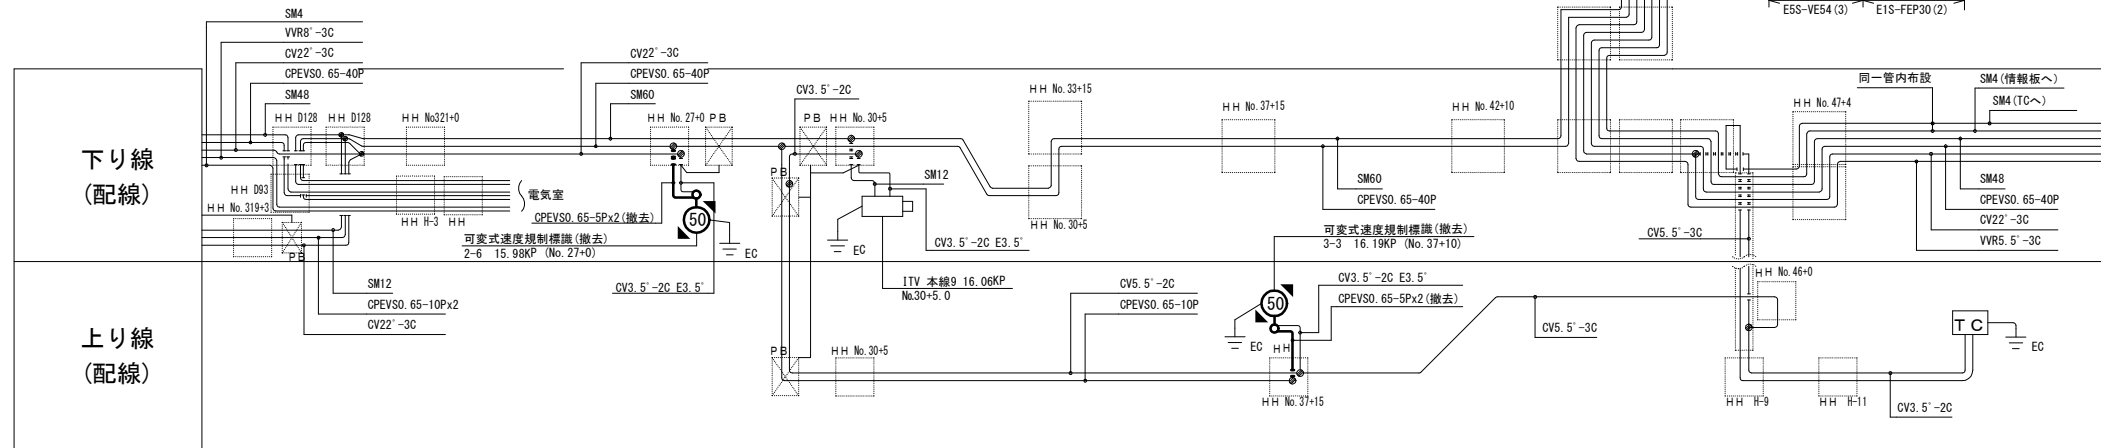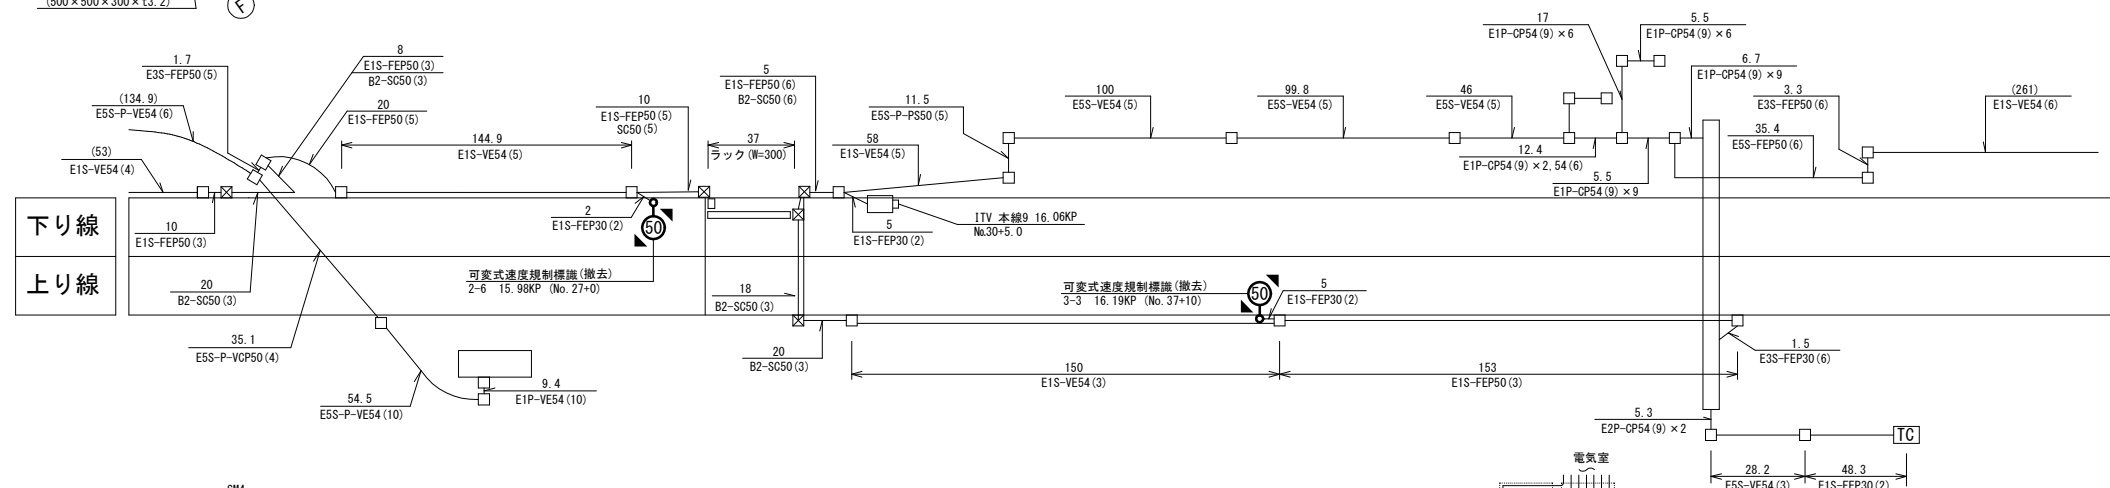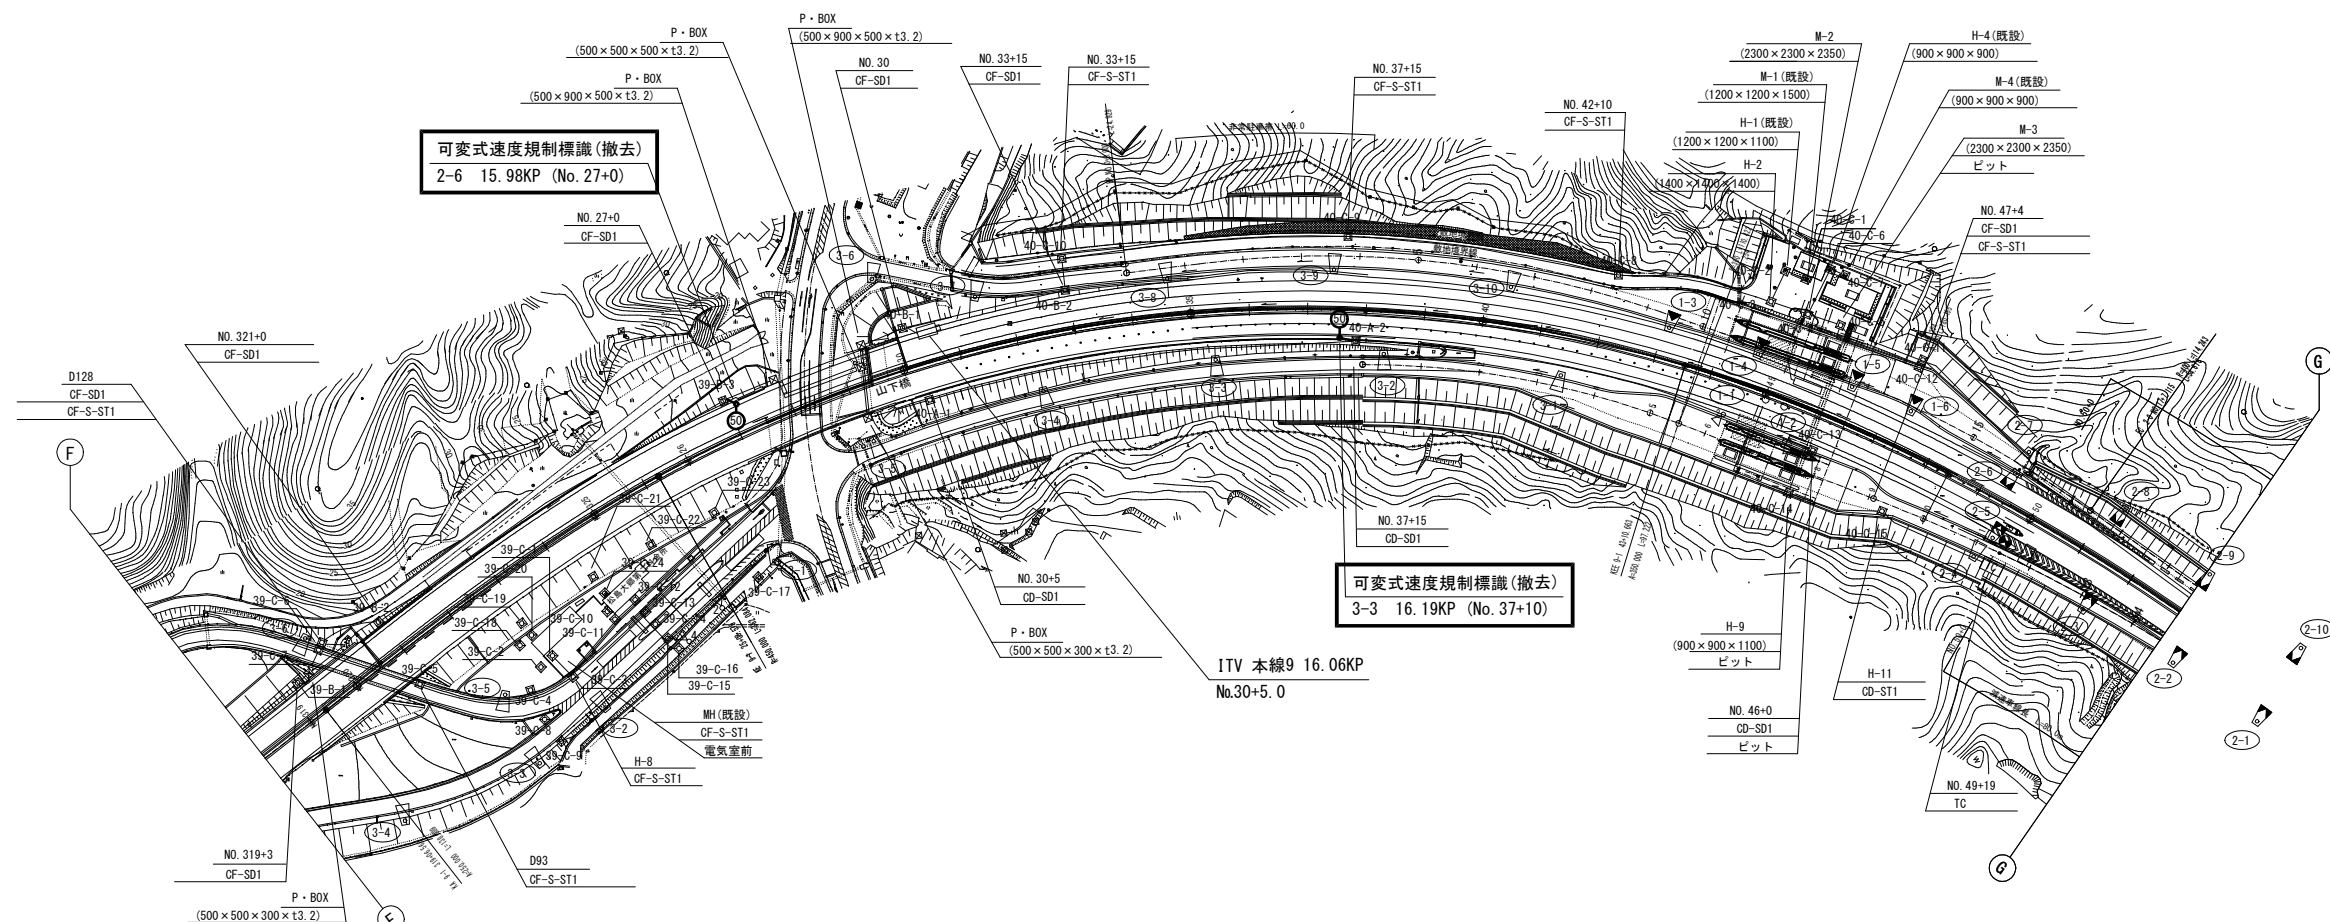


工事番号	令和8年度 仙松維第3号		
路線名	(国)45号・(主)仙台松島線		
工事名	仙台松島道路 電気設備更新工事		
図面名	可変式速度規制標識設備 電気通信線路平面図(15) (撤去)		
縮 尺	1:1000	位置	
設計者		設計 年度	
宮城県道路公社	図番	2-83	

可變式速度規制標識設備 電気通信線路平面図(16)(撤去)

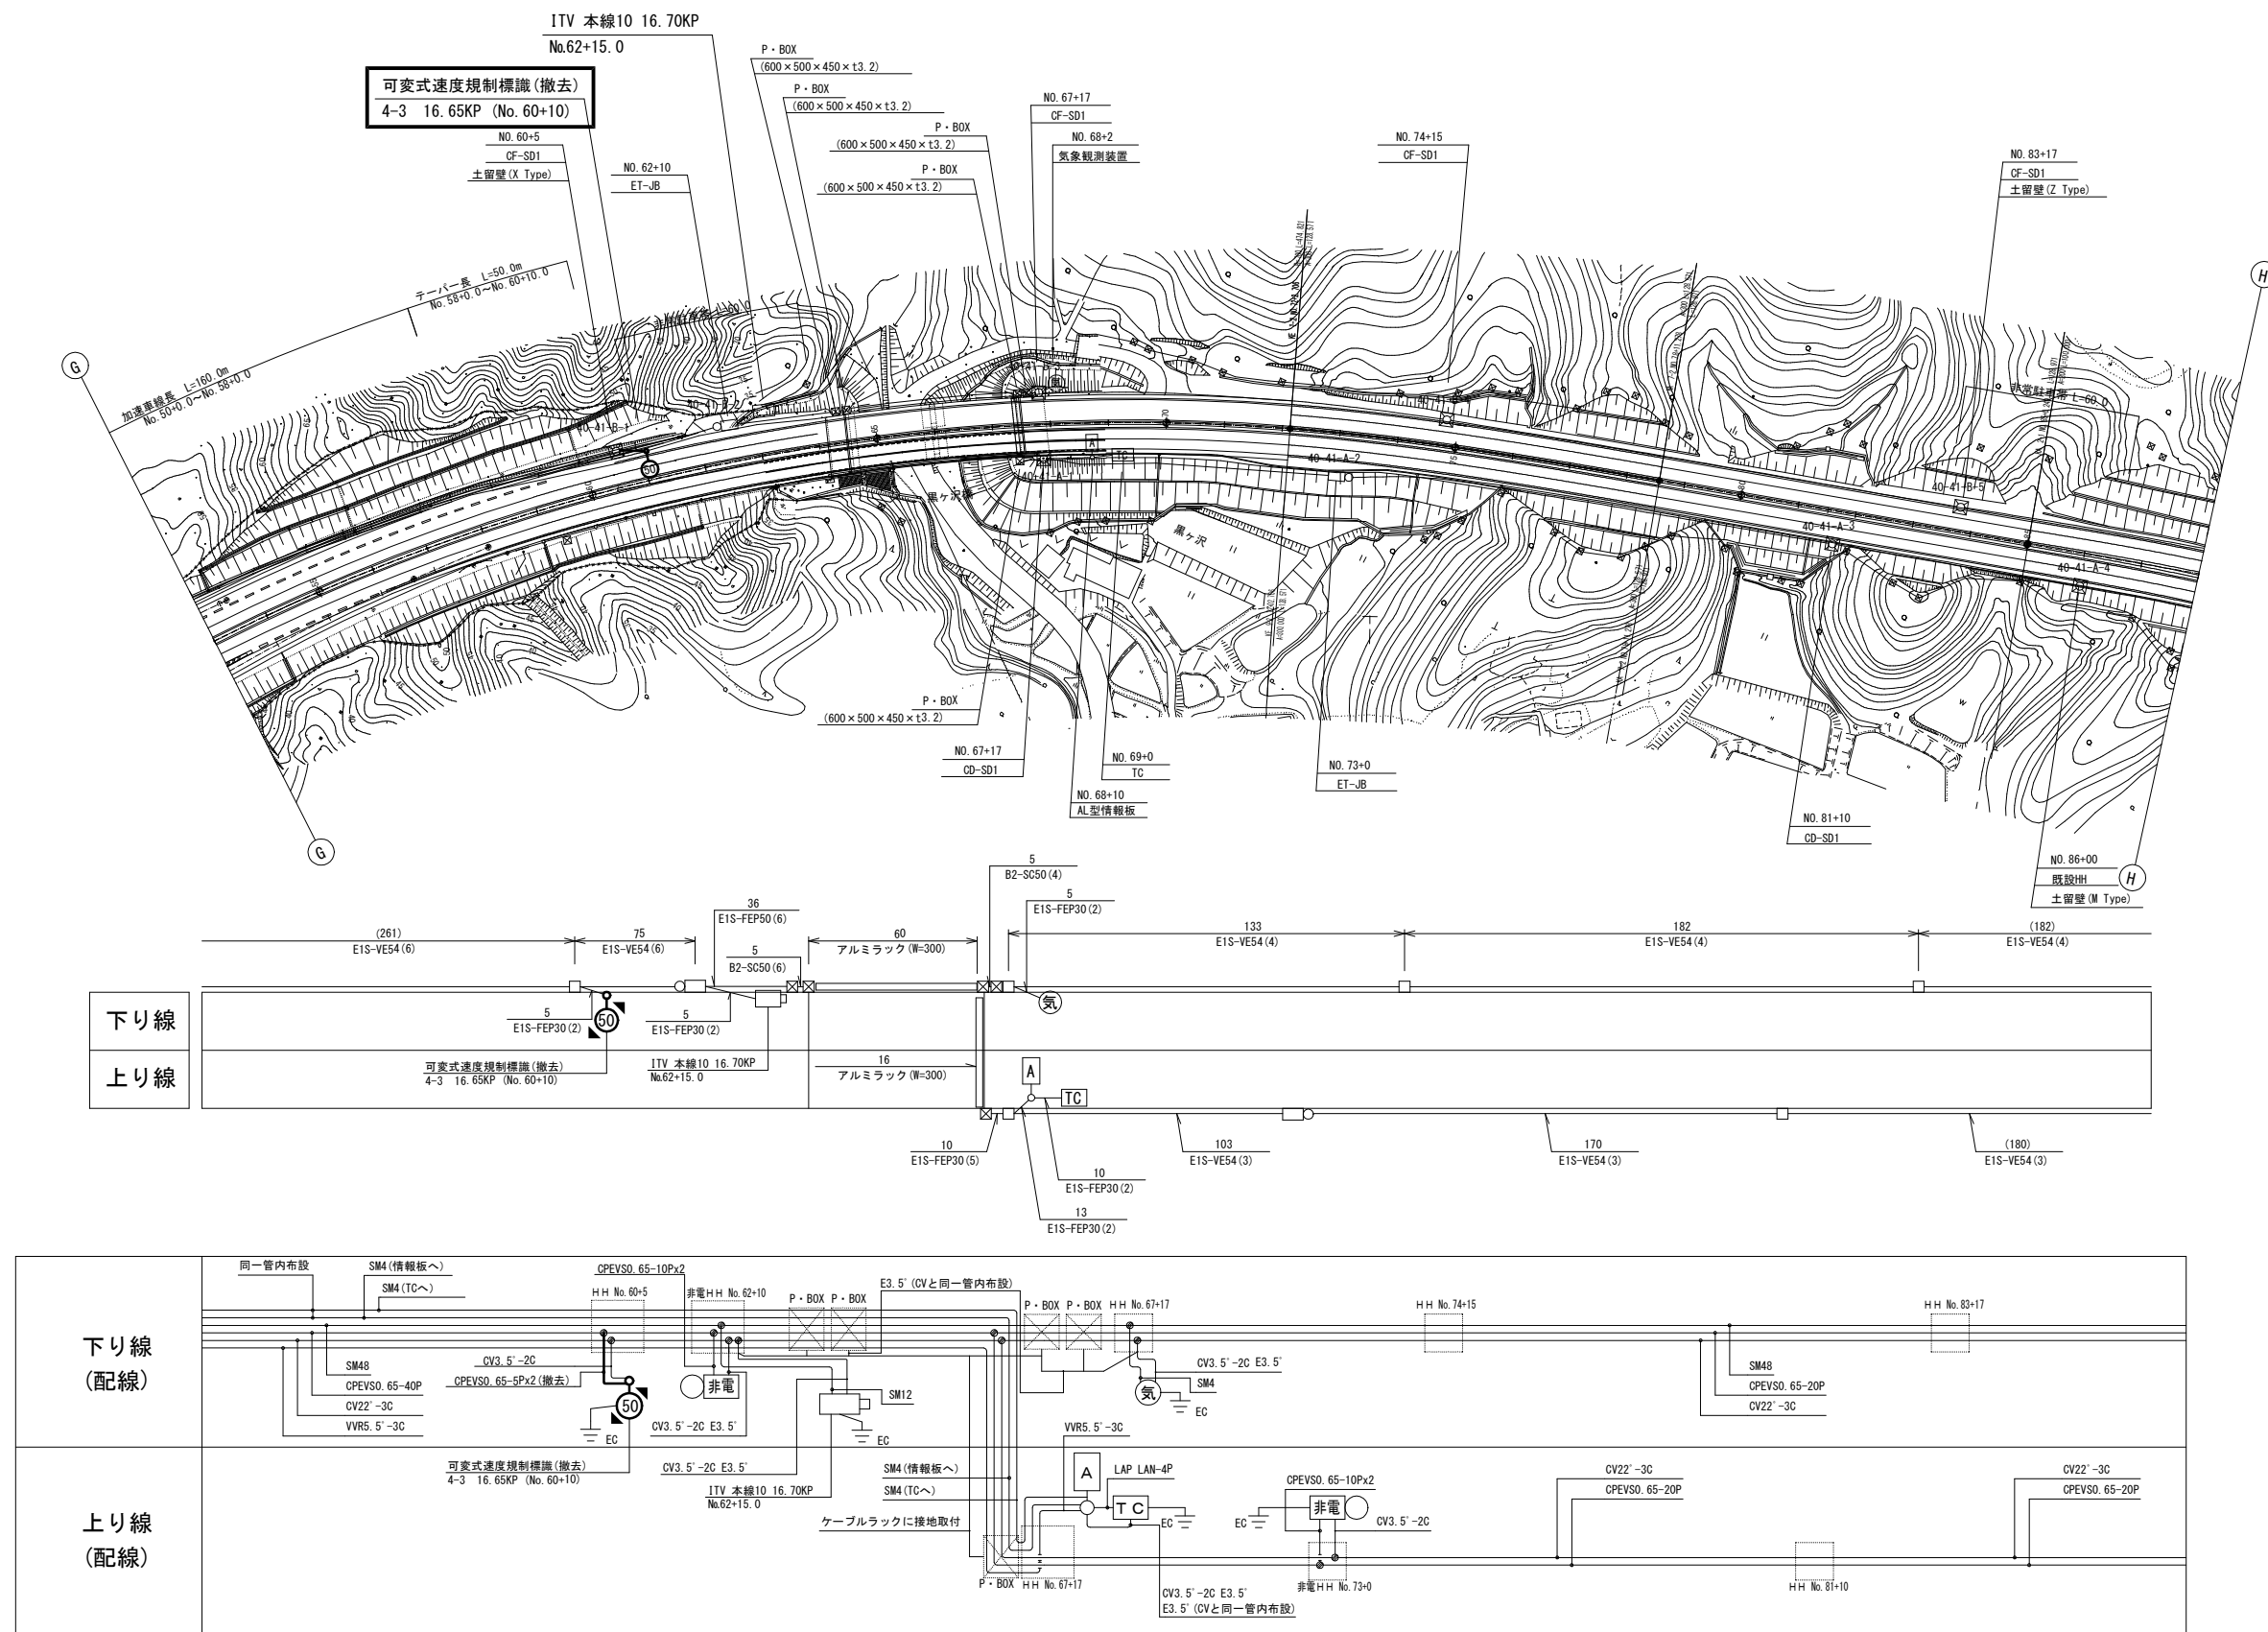


工事番号	令和8年度 仙松縦施第3号		
路線名	(国) 45号・(主) 仙台松島線		
工事名	仙台松島道路 電気設備更新工事		
図面名	可変式速度規制標識設備 電気通信線路平面図(16)(撤去)		
縮 尺	1:1000	位置	
設計者		設計 年度	
宮城県道路公社		図番	2-84

可変式速度規制標識設備 電気通信線路平面図(17) (撤去)

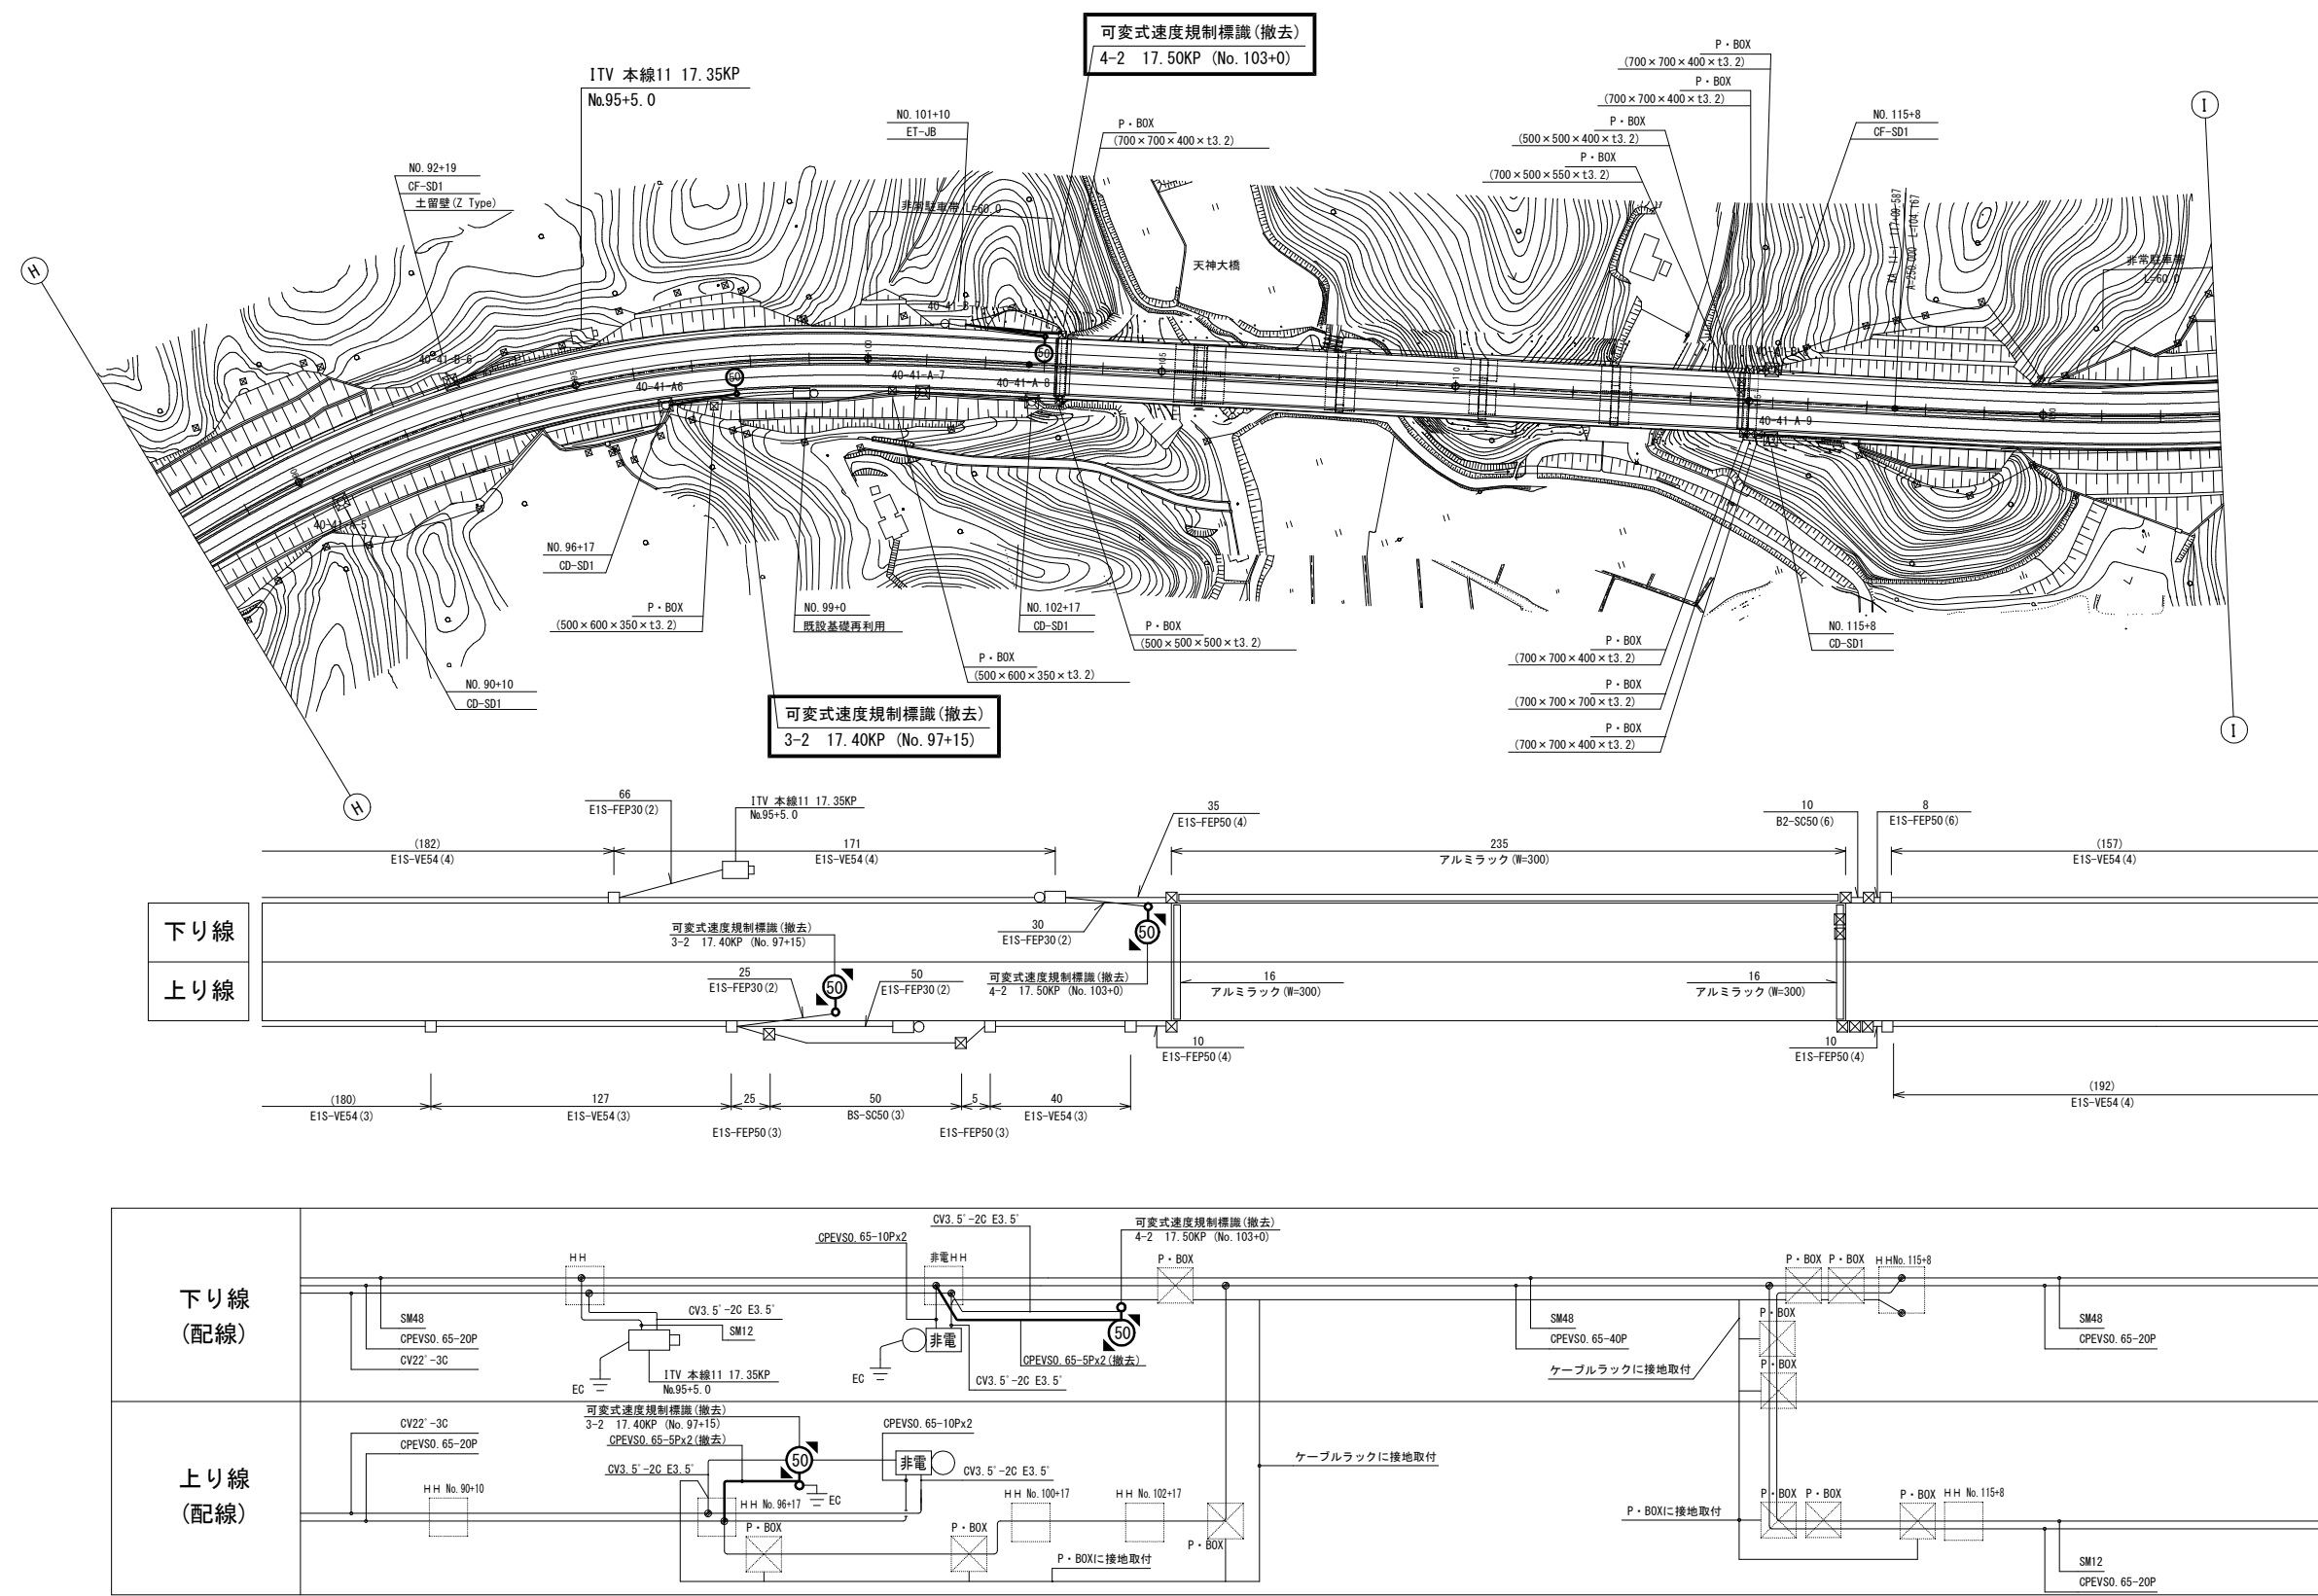


工事番号	令和8年度 仙松維施第3号		
路線名	(国)45号・(主)仙台松島線		
工事名	仙台松島道路 電気設備更新工事		
図面名	可変式速度規制標識設備 電気通信線路平面図(17) (撤去)		
縮 尺	1:1000	位置	
設計者		設計 年度	
宮城県道路公社	図番	2-85	

可変式速度規制標識設備 電気通信線路平面図(18) (撤去)

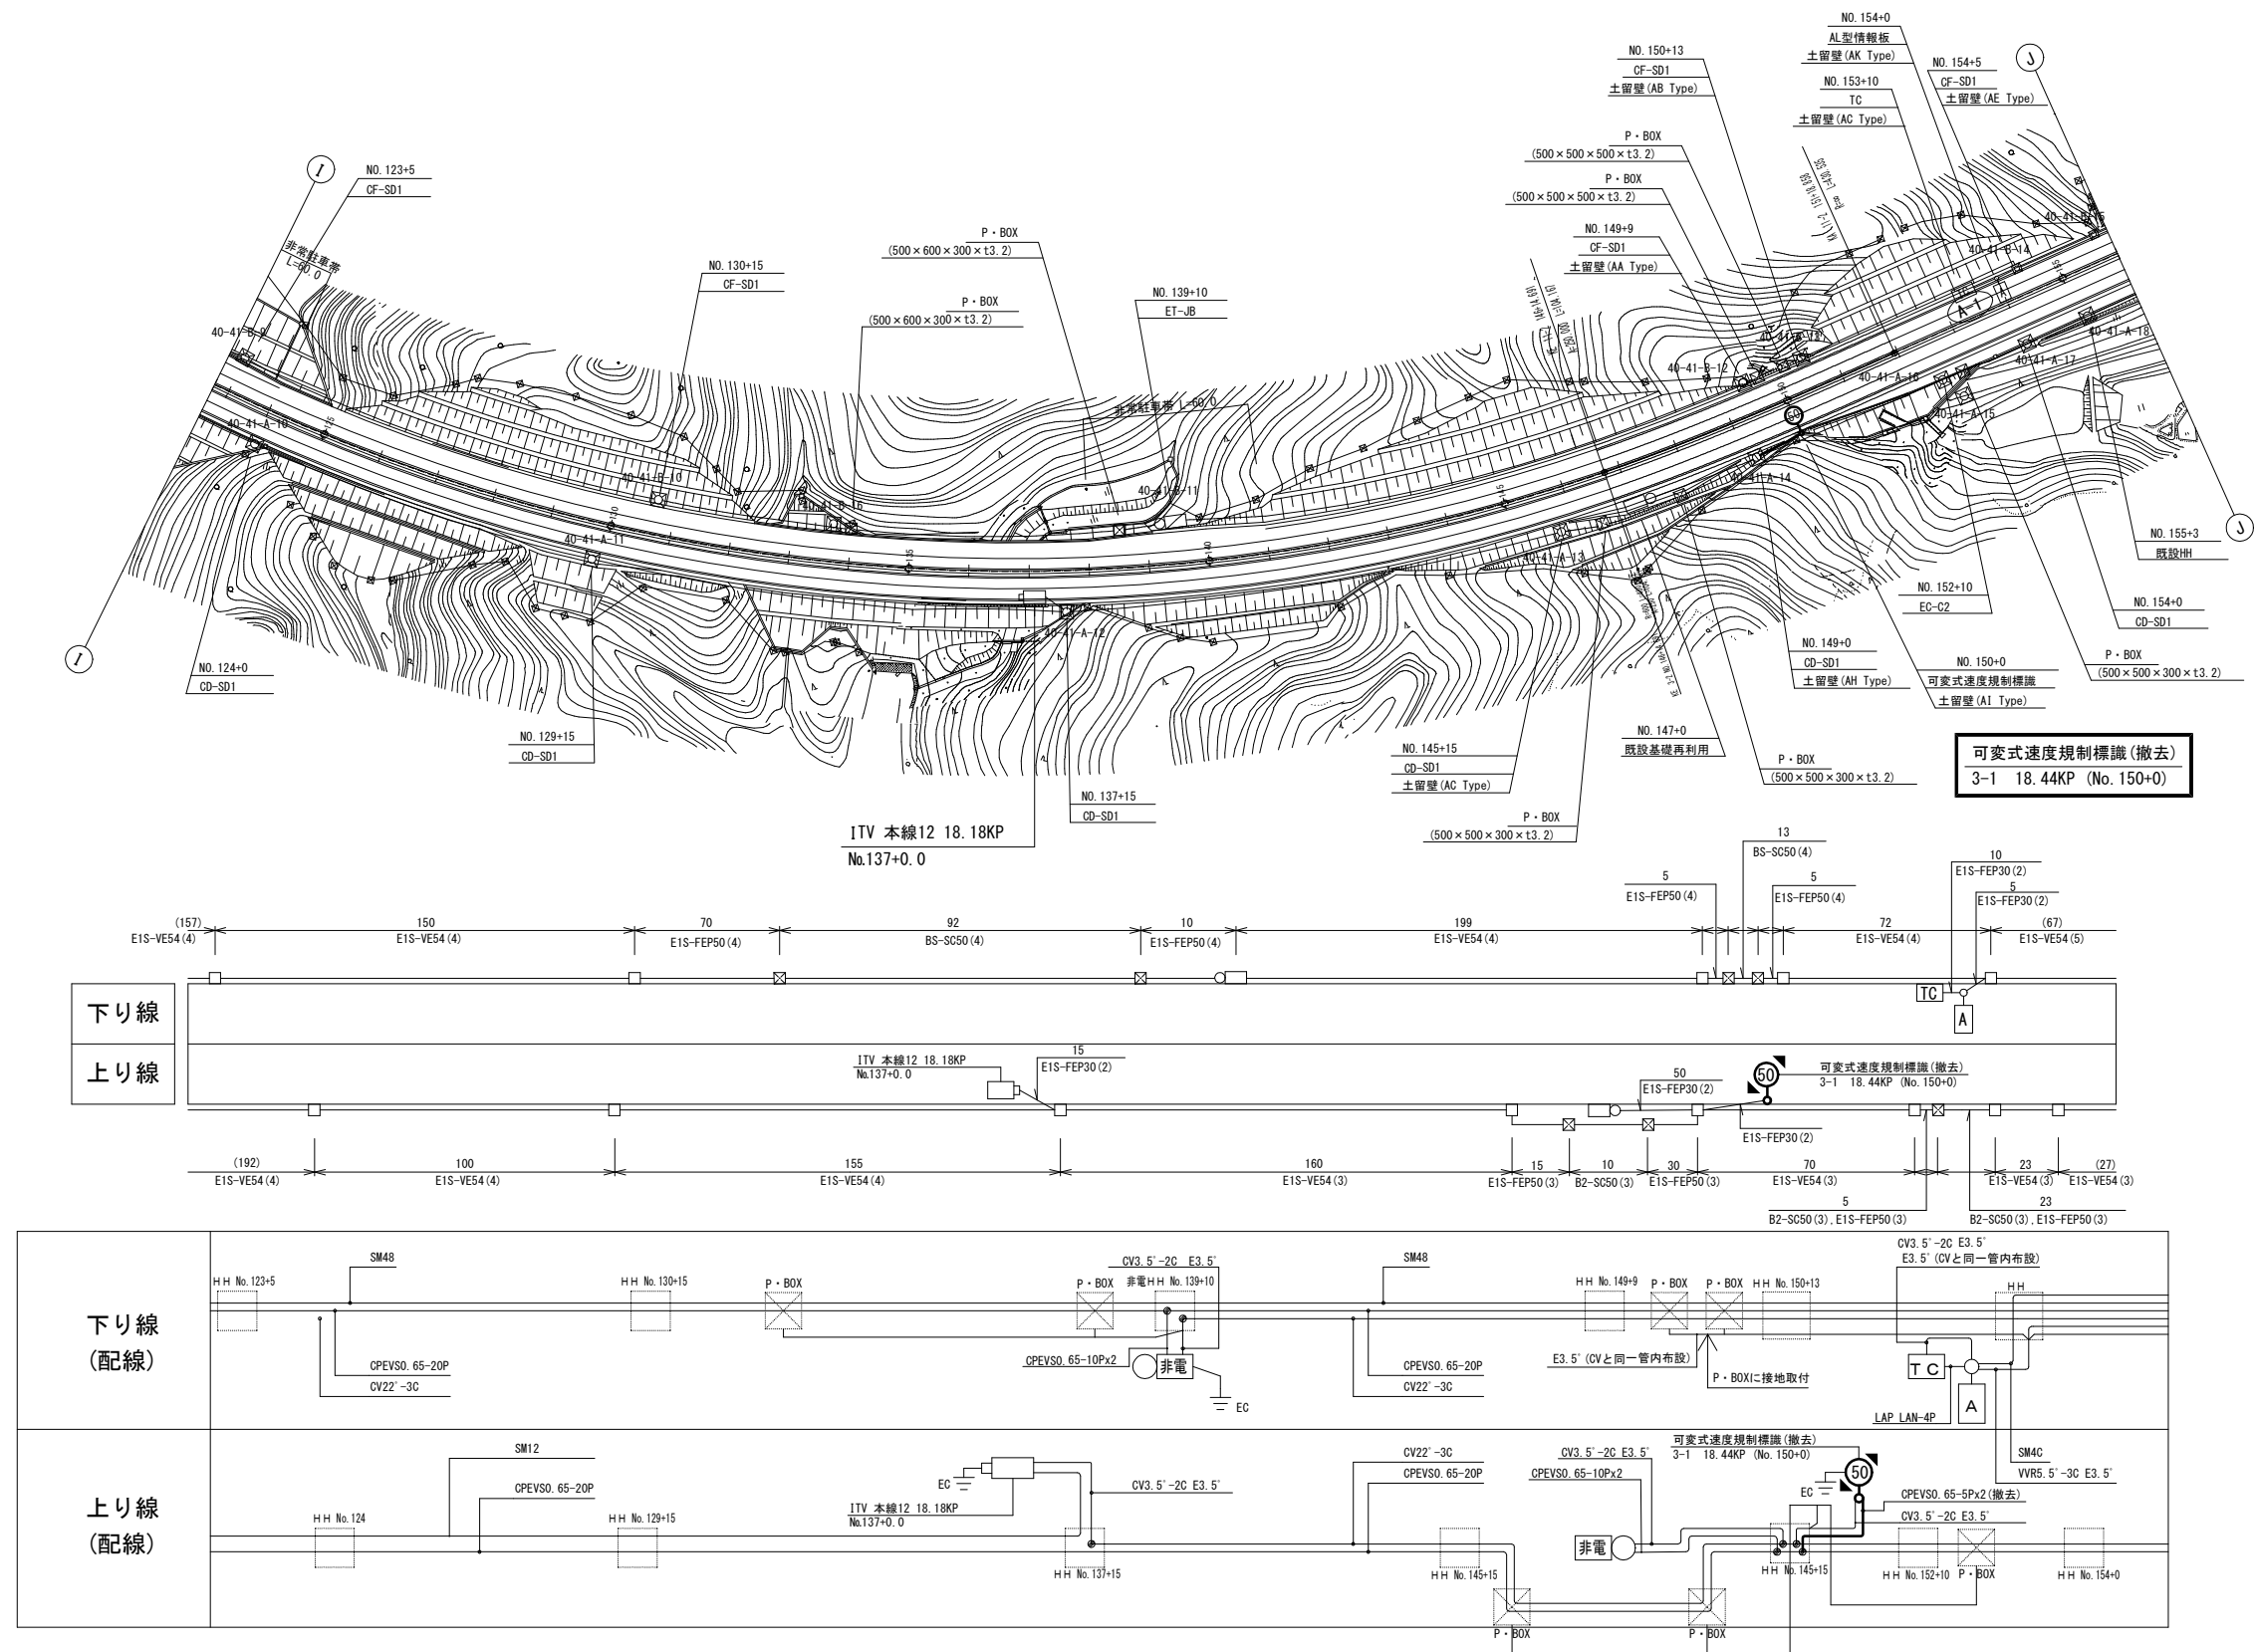




工事番号	令和8年度 仙松維施第3号		
路線名	(国)45号・(主)仙台松島線		
工事名	仙台松島道路 電気設備更新工事		
図面名	可変式速度規制標識設備 電気通信線路平面図(18) (撤去)		
縮尺	1:1000	位置	
設計者		設計年度	
宮城県道路公社	図番	2-86	

可変式速度規制標識設備 電気通信線路平面図(19) (撤去)

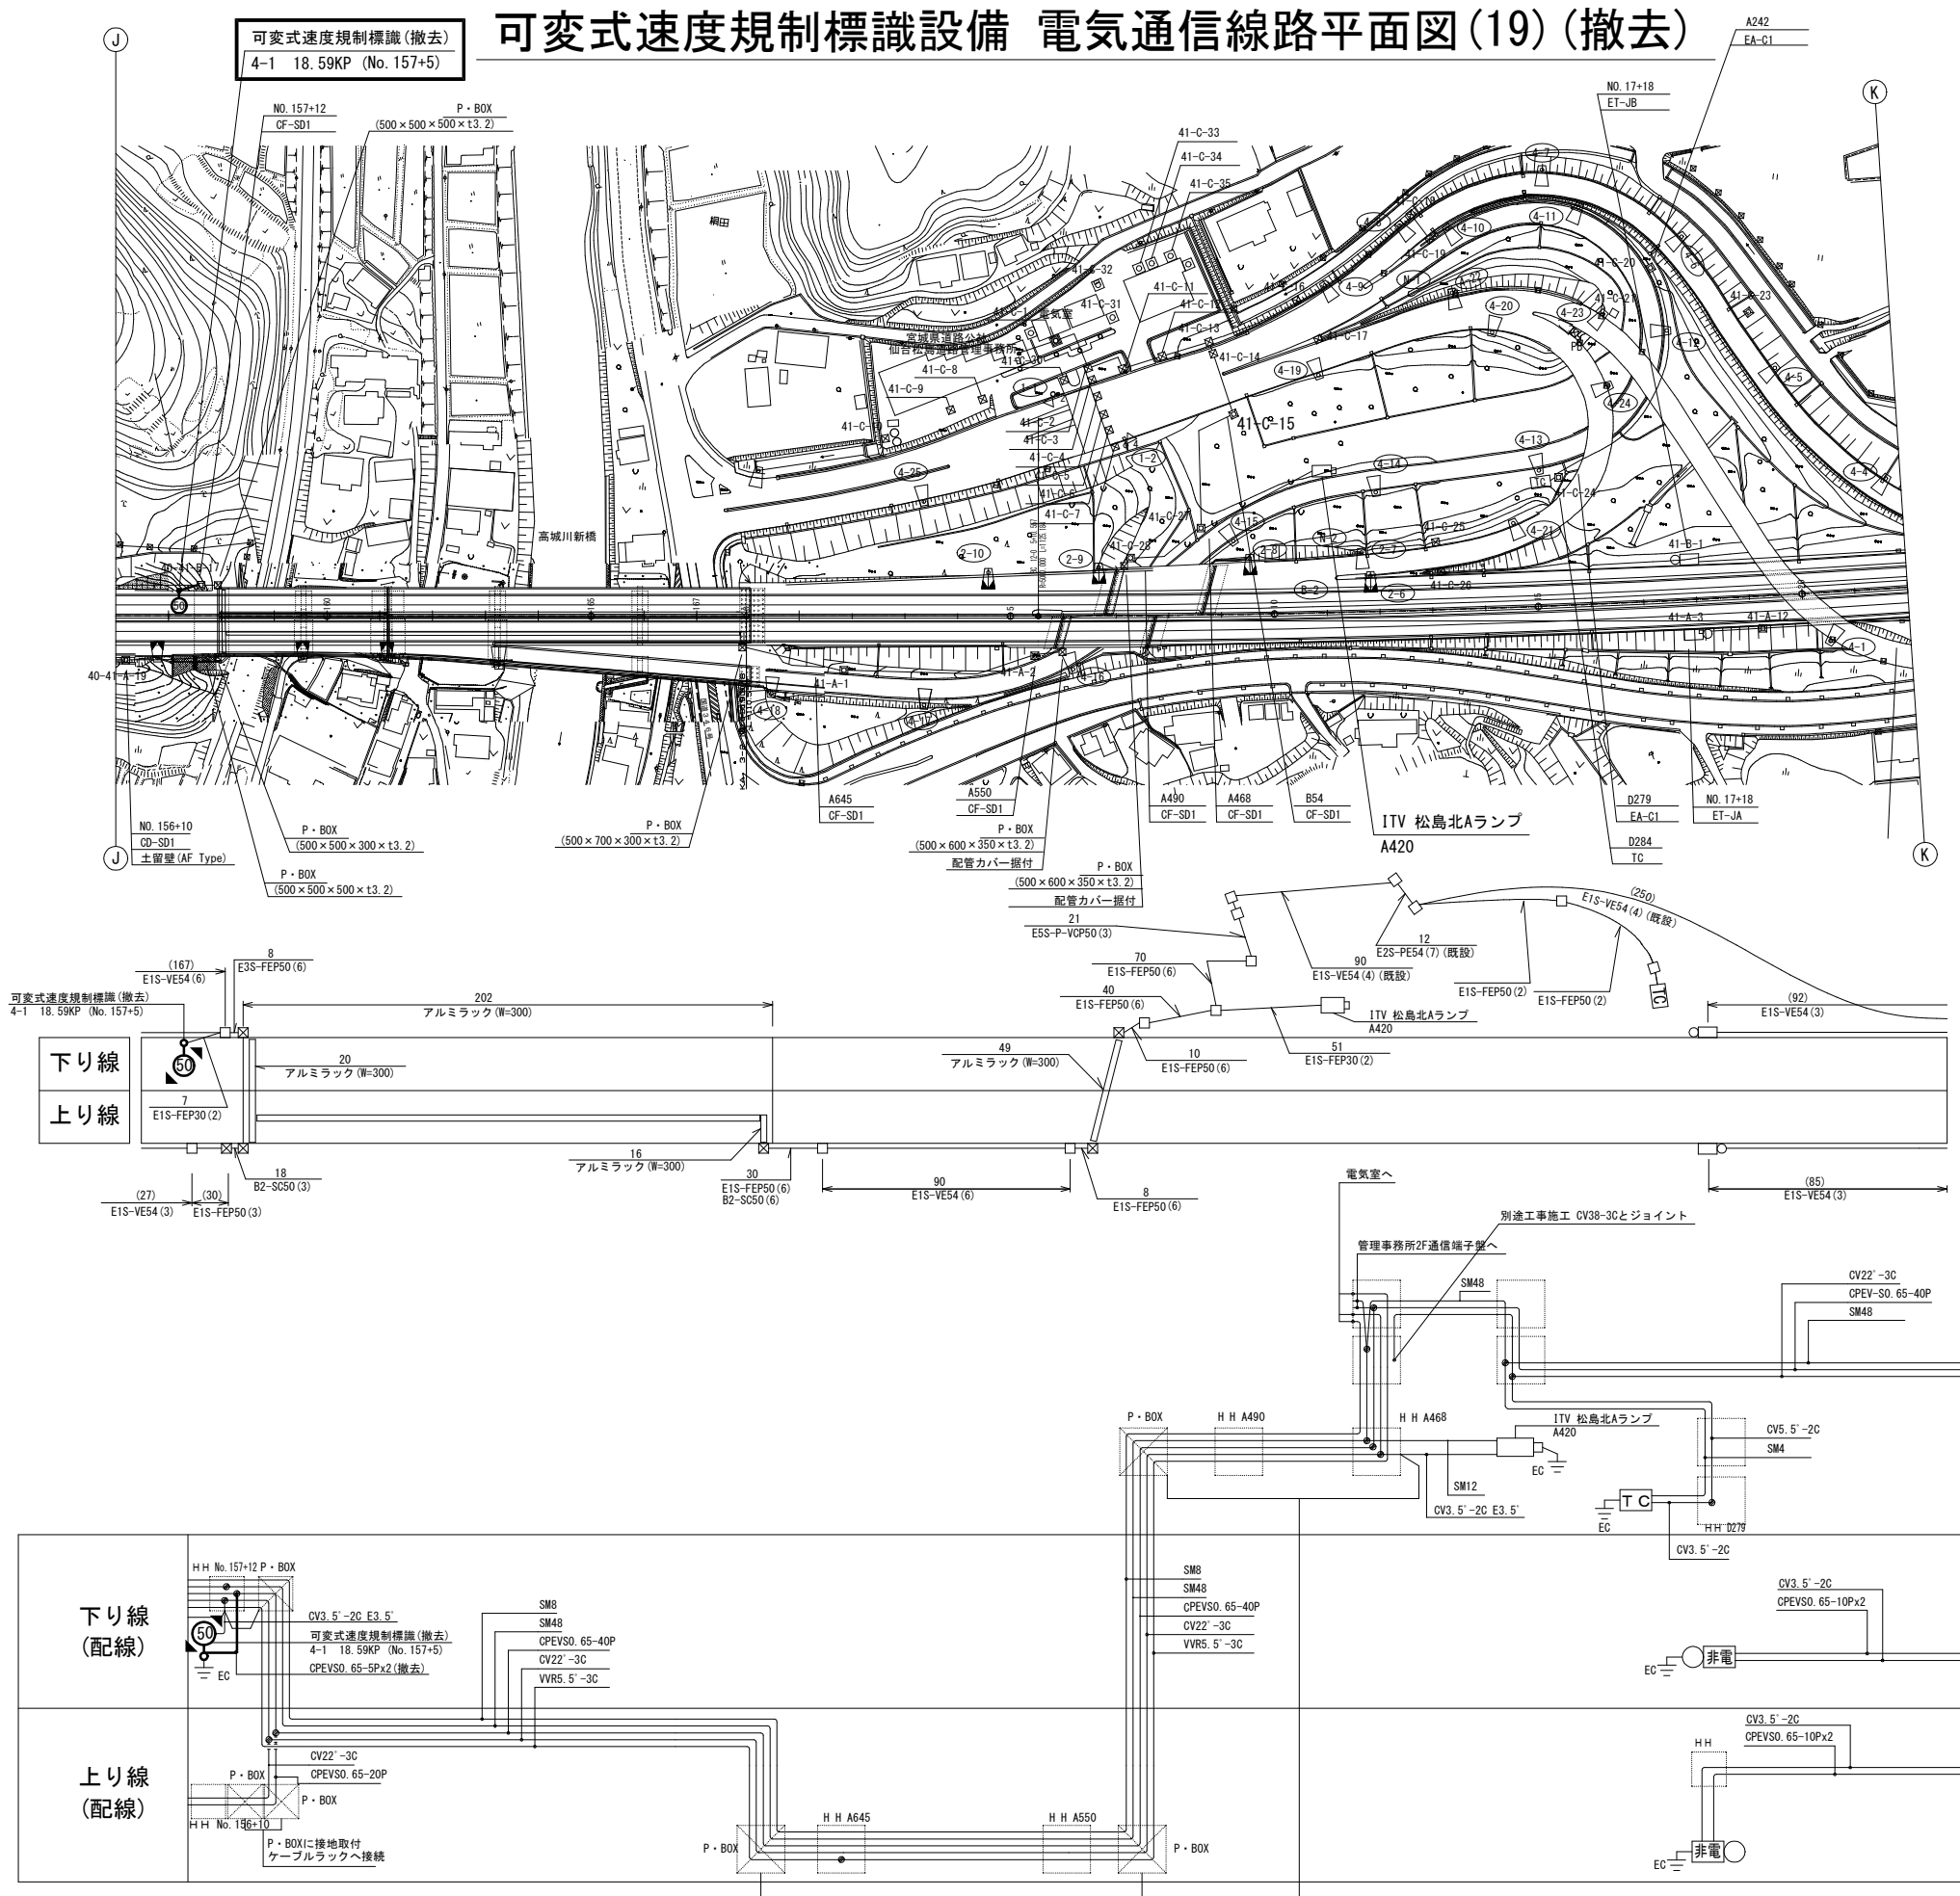

工事番号	令和8年度 仙松維施第3号		
路線名	(国)45号・(主)仙台松島線		
工事名	仙台松島道路 電気設備更新工事		
図面名	可変式速度規制標識設備 電気通信線路平面図(19)(撤去)		
縮 尺	1:1000	位置	
設計者		設計 年度	
宮城県道路公社	図番	2-87	



可変式速度規制標識設備 電気通信線路平面図(20) (撤去)

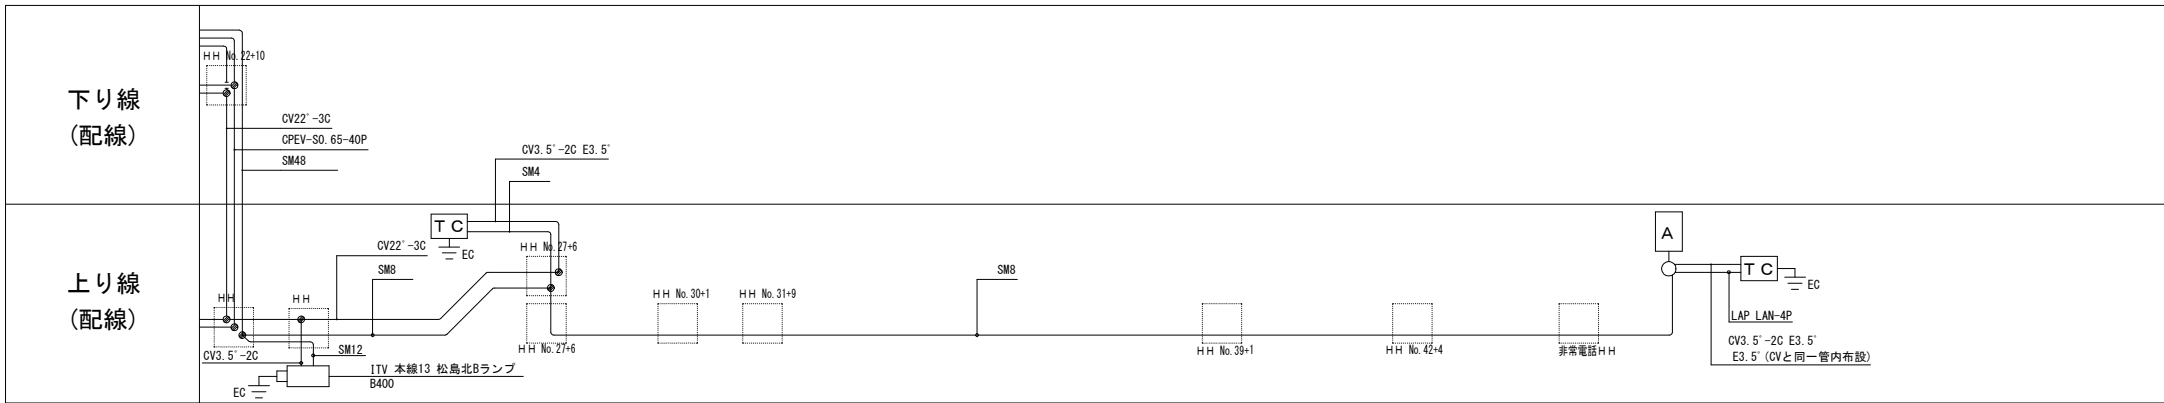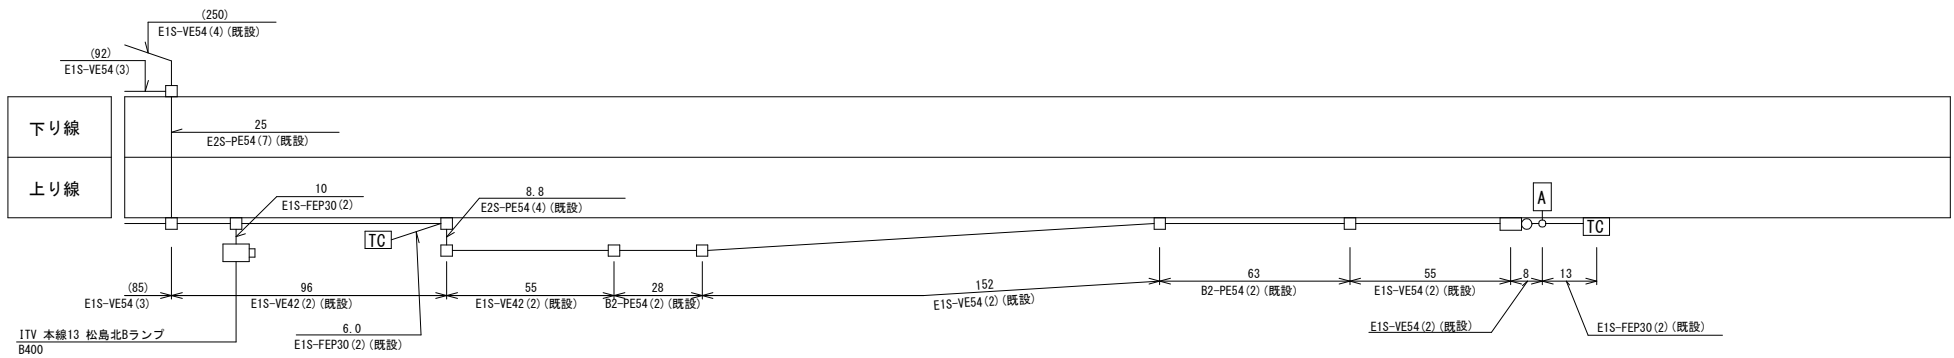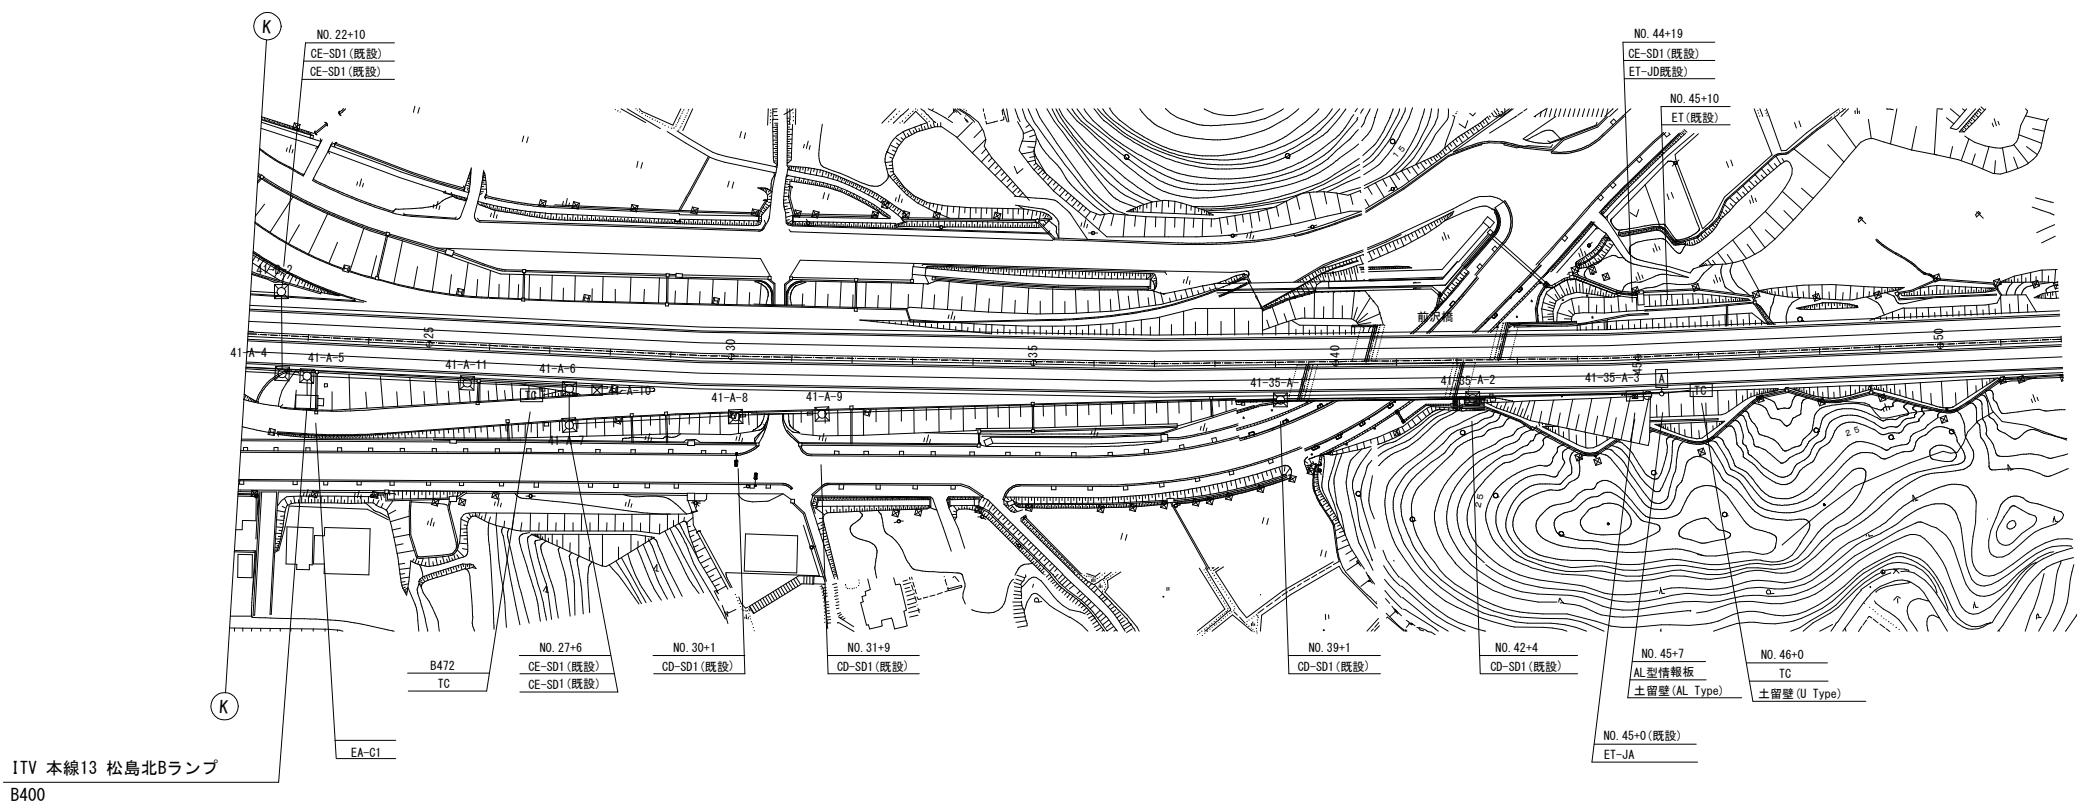

凡 例	
	: 既設
	: 撤去

工事番号	令和8年度 仙松維施第3号		
路線名	(国)45号・(主)仙台松島線		
工事名	仙台松島道路 電気設備更新工事		
図面名	可変式速度規制標識設備 電気通信線路平面図(20) (撤去)		
縮 尺	1:1000	位置	
設計者		設計 年度	
宮城県道路公社	図番	2-88	



可変式速度規制標識設備 電気通信線路平面図(21) (撤去)

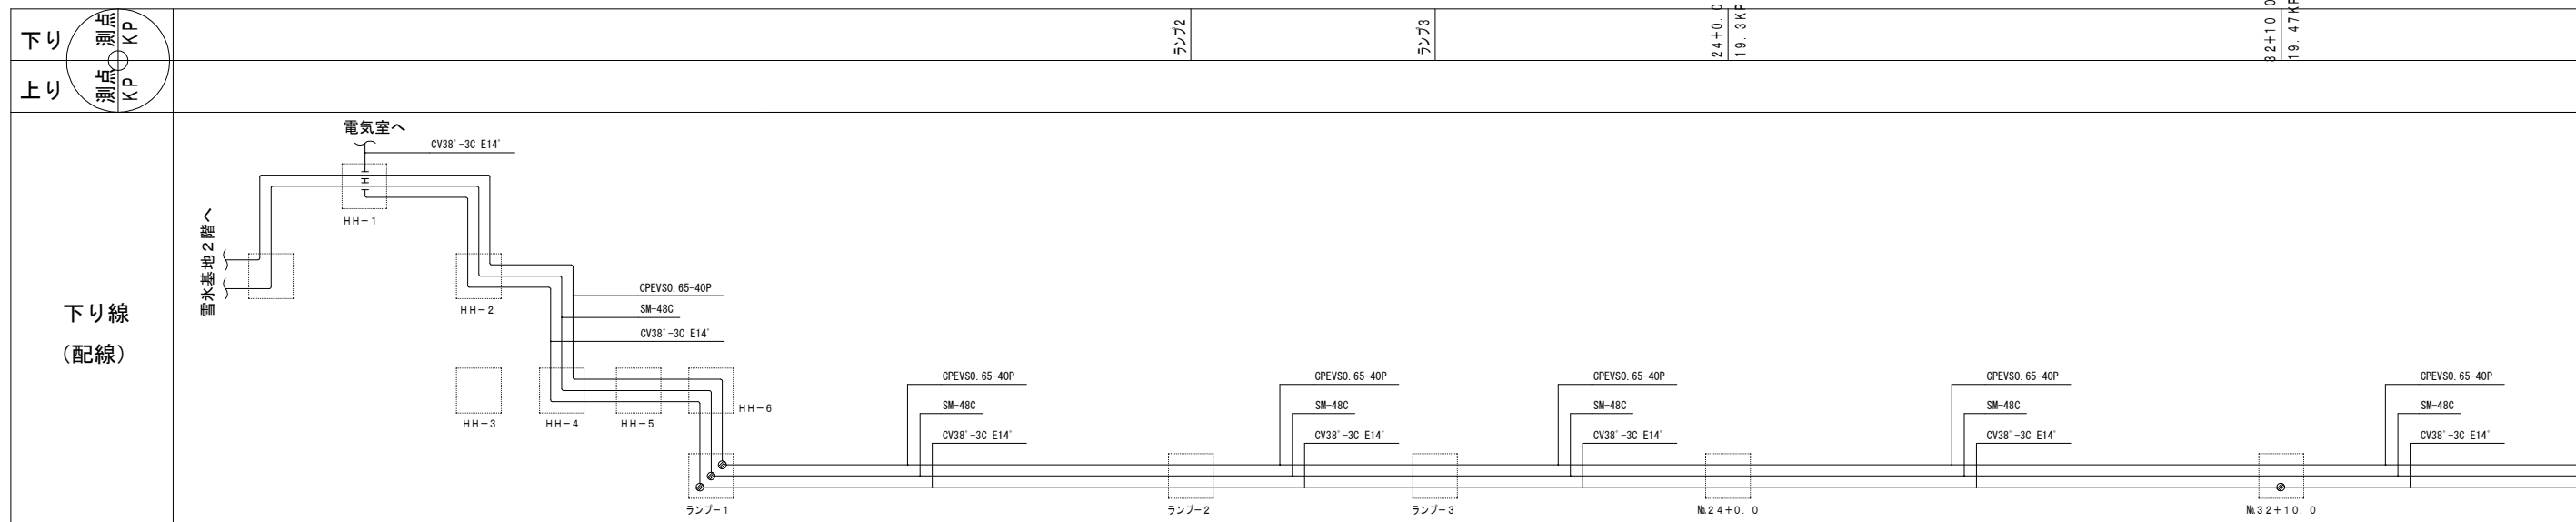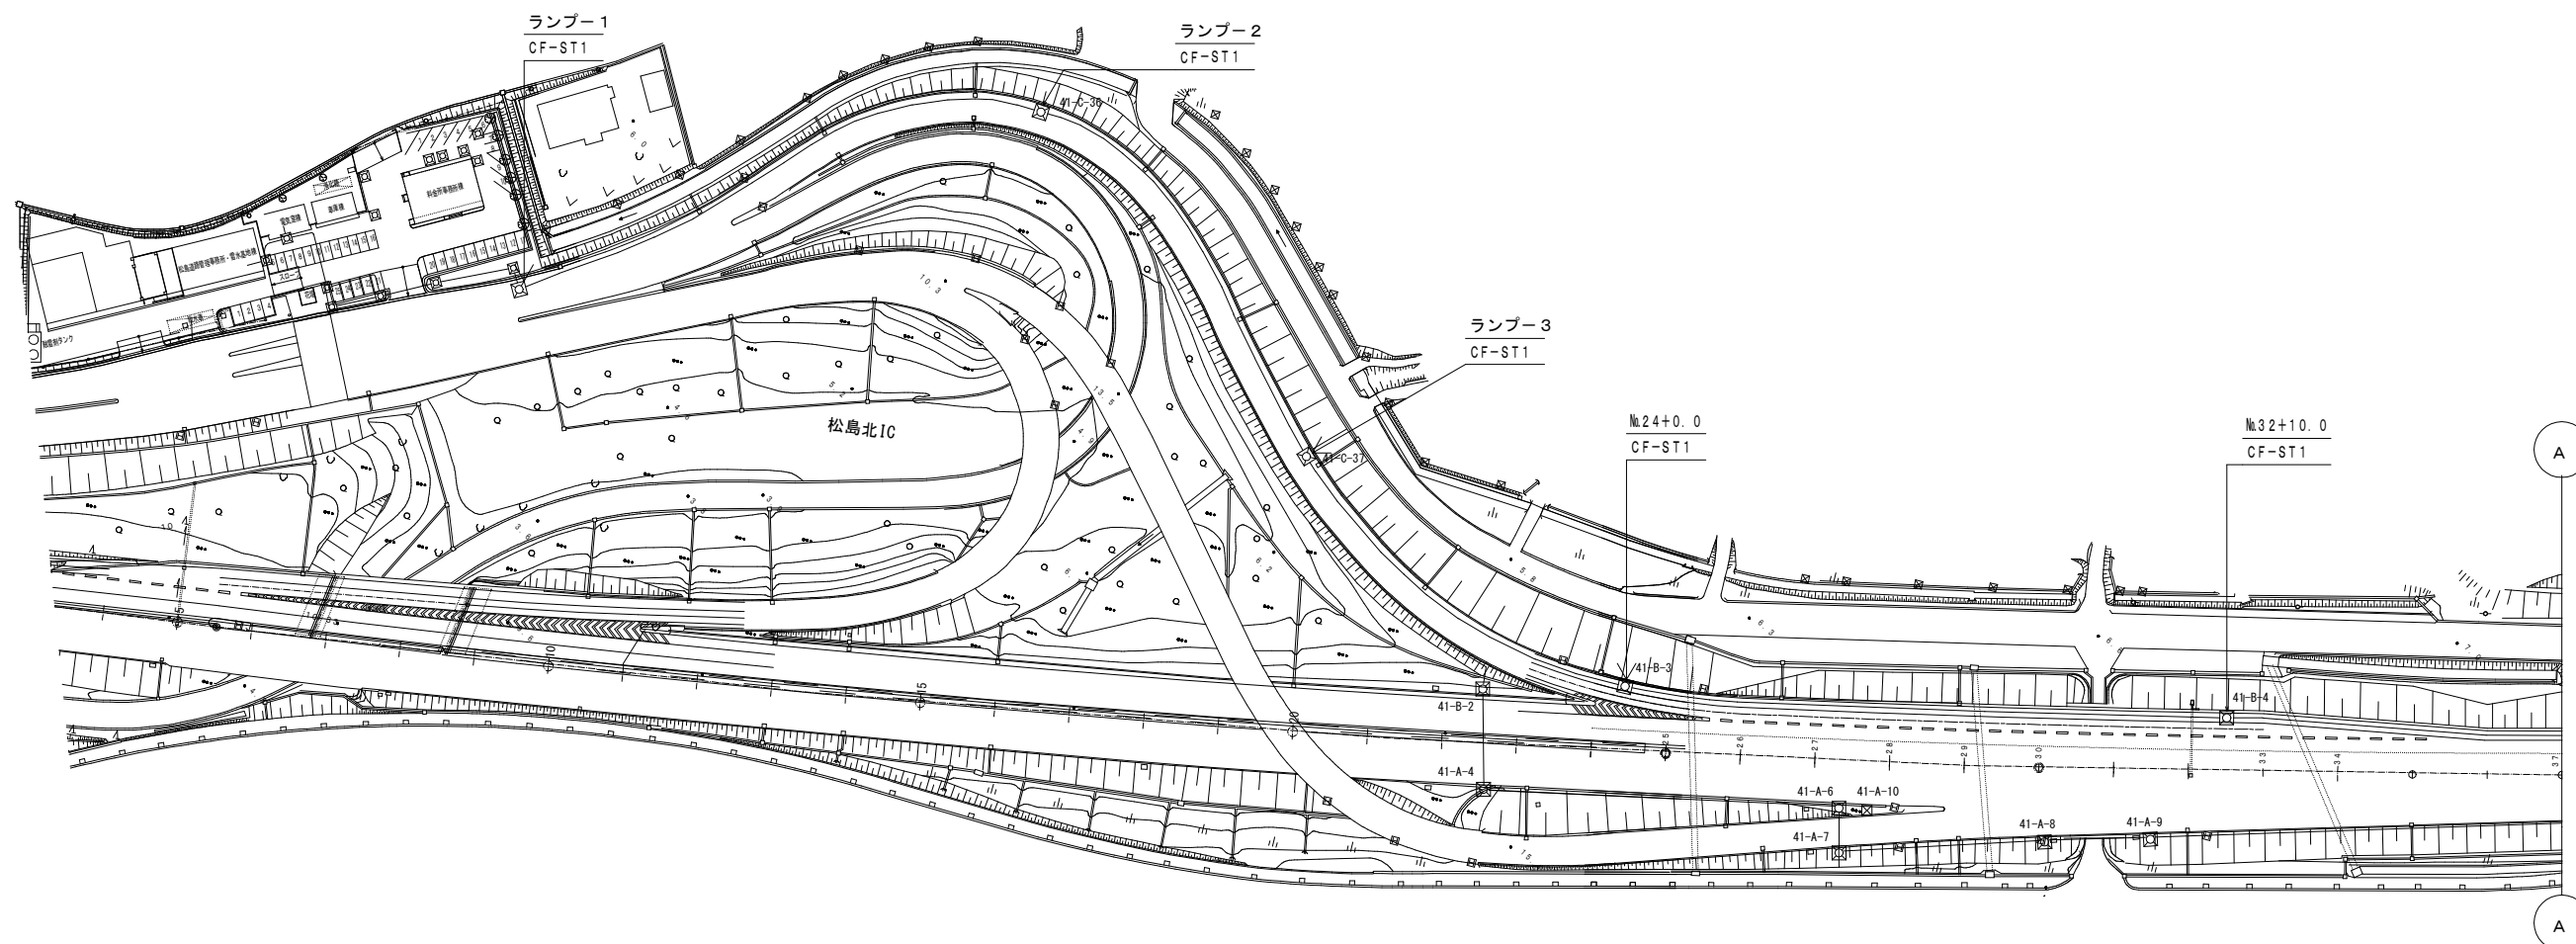

凡 例	
	: 既設
	: 撤去

工事番号	令和8年度 仙松維施第3号		
路線名	(国) 4 5 号・(主) 仙台松島線		
工事名	仙台松島道路 電気設備更新工事		
図面名	可変式速度規制標識設備 電気通信線路平面図(21) (撤去)		
縮 尺	1:1000	位置	
設計者		設計 年度	
宮城県道路公社	図番	2-89	


可変式速度規制標識設備 電気通信線路平面図(21) (撤去)

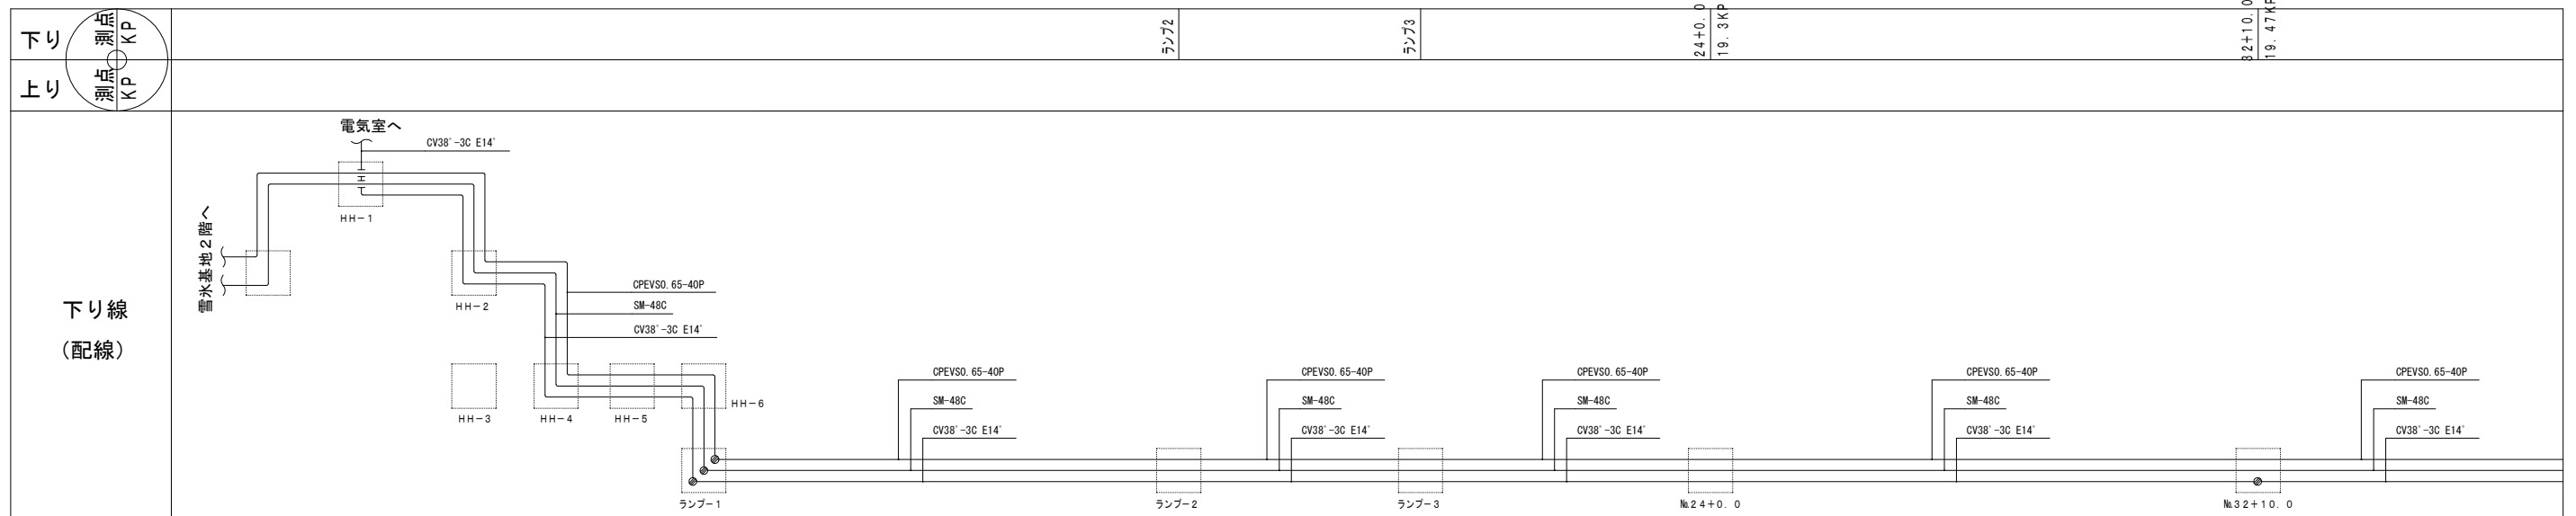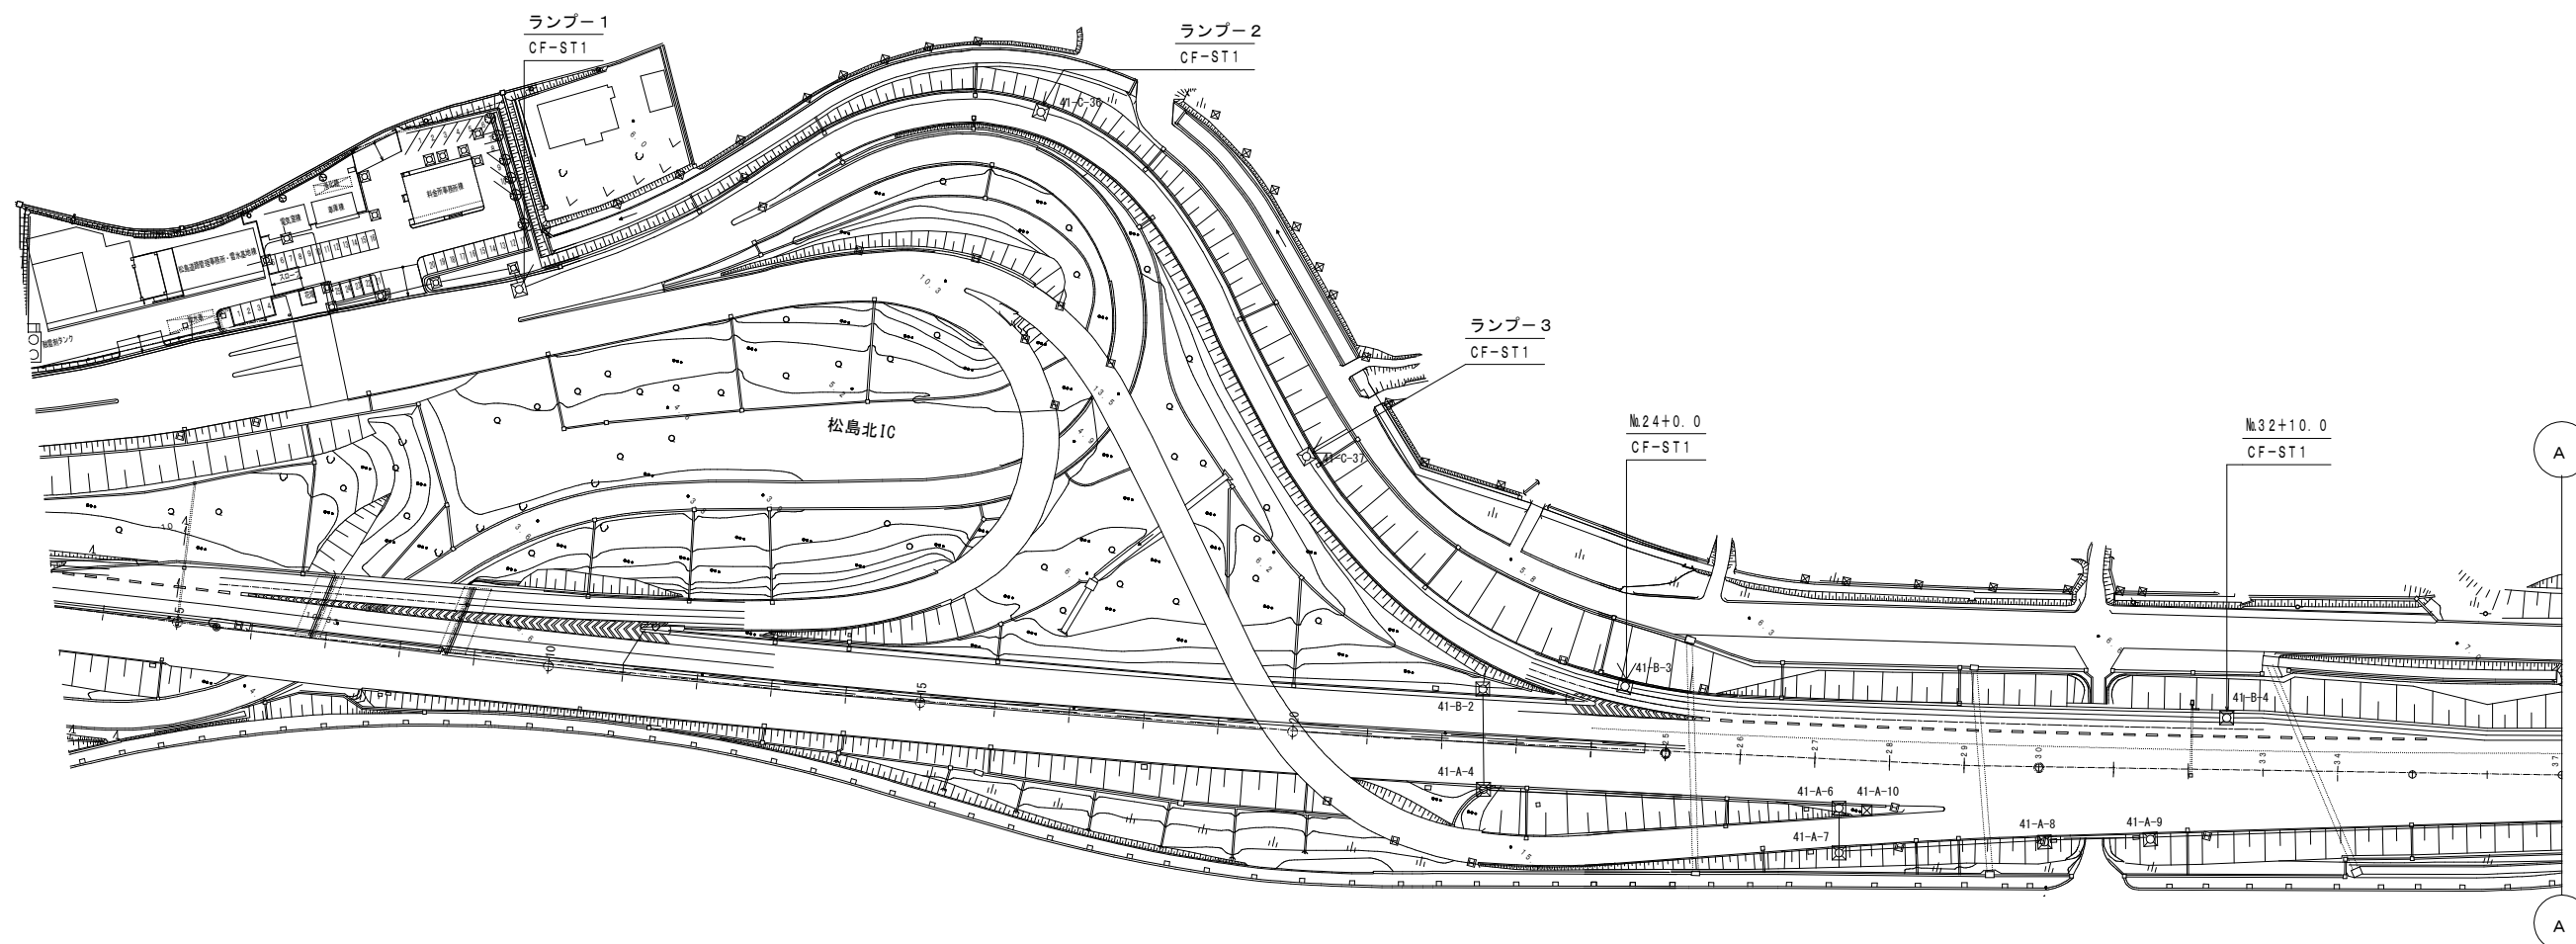

凡 例	
	: 既設
	: 撤去

工事番号	令和8年度 仙松維施第3号		
路線名	(国)45号・(主)仙台松島線		
工事名	仙台松島道路 電気設備更新工事		
図面名	可変式速度規制標識設備 電気通信線路平面図(21) (撤去)		
縮 尺	1:1000	位置	
設計者		設計年度	
宮城県道路公社	図番	2-89	


可変式速度規制標識設備 電気通信線路平面図(22) (撤去)

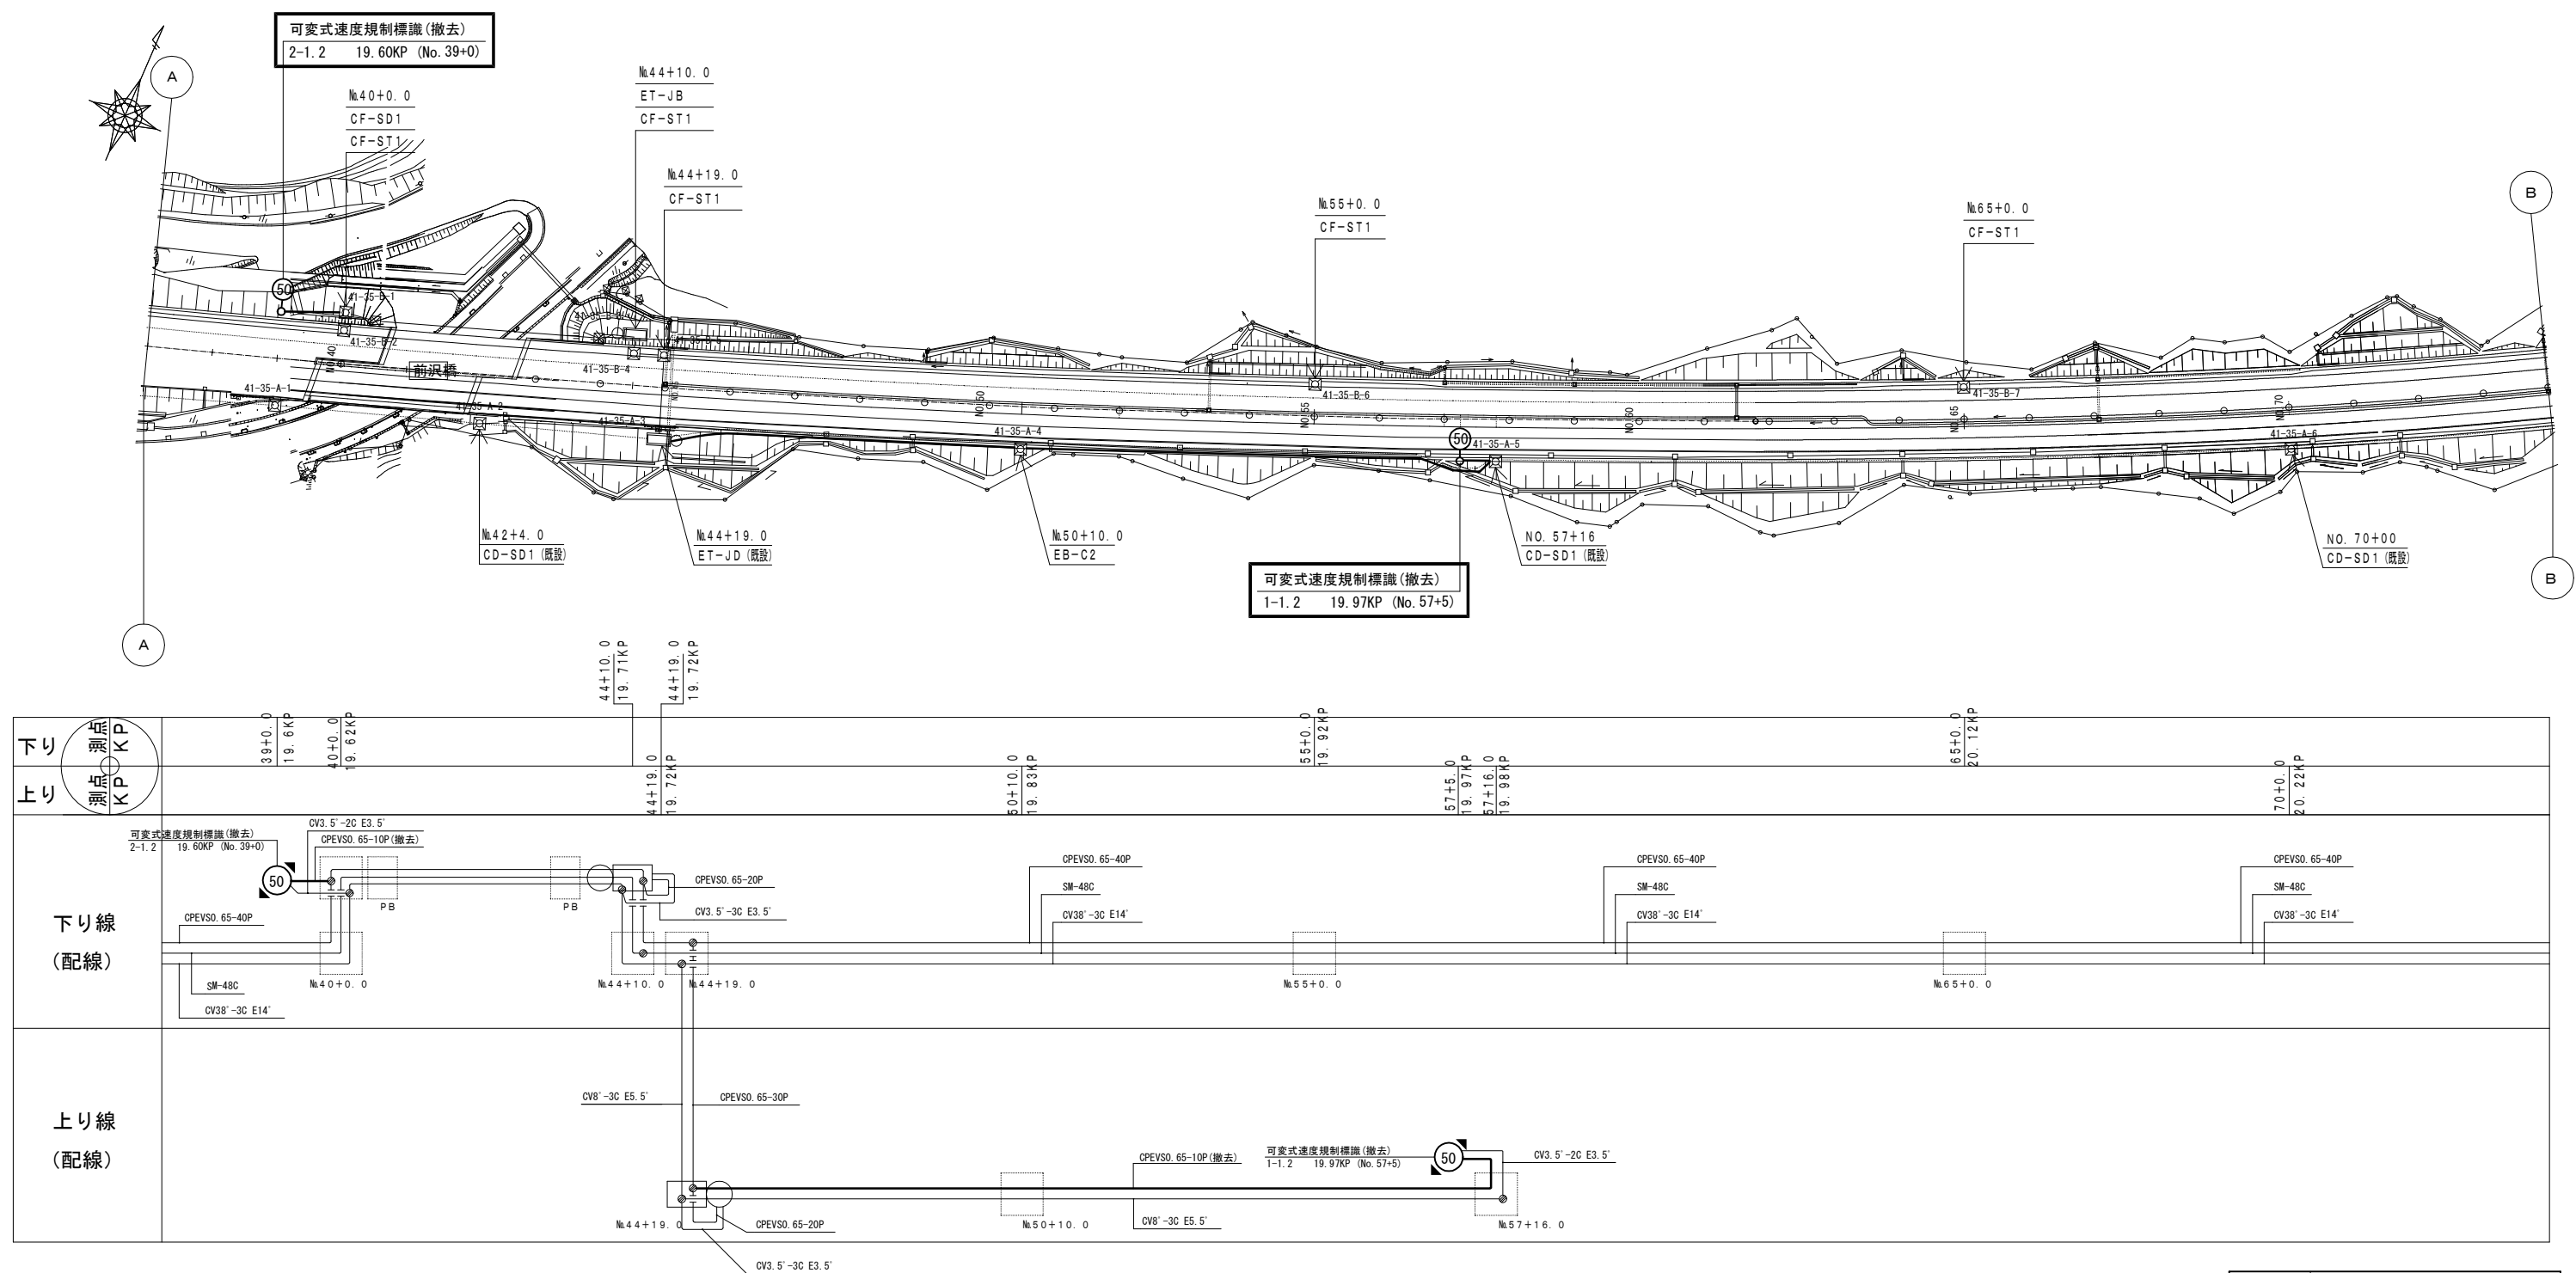

凡 例	
	: 既設
	: 撤去

工事番号	令和8年度 仙松維第3号	
路線名	(国)45号・(主)仙台松島線	
工事名	仙台松島道路 電気設備更新工事	
図面名	可変式速度規制標識設備 電気通信線路平面図(22) (撤去)	
縮 尺	1:1000	位置
設計者		設計 年度
宮城県道路公社	図番	2-90




可変式速度規制標識設備 電気通信線路平面図(23)(撤去)

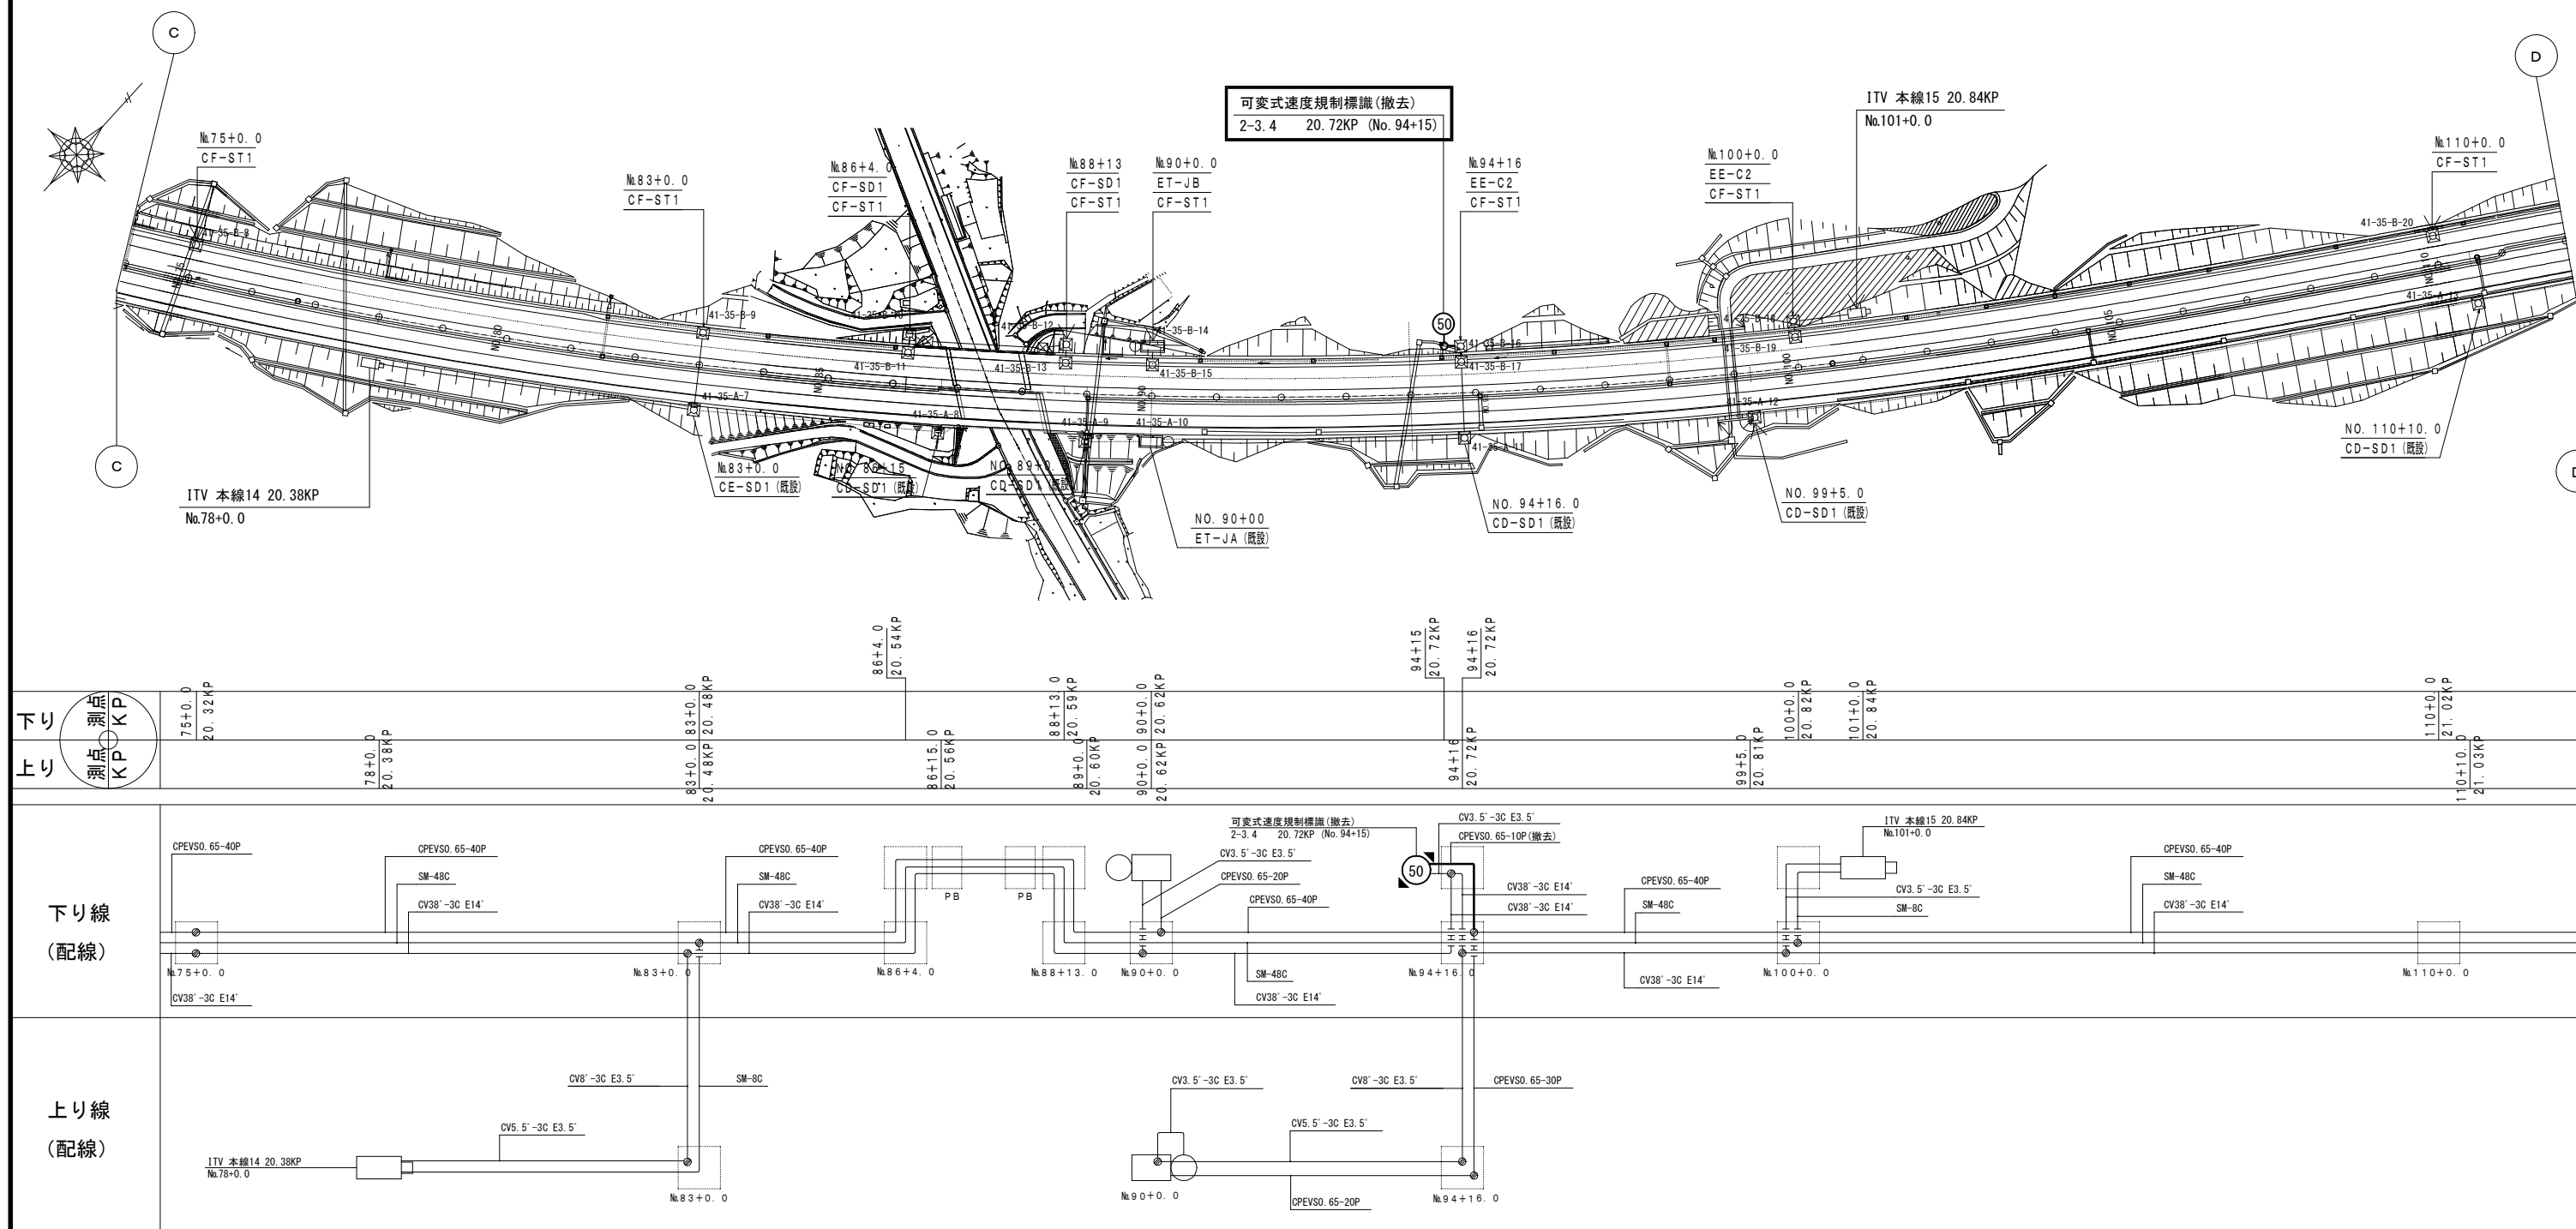

凡 例	
	: 既設
	: 撤去

工事番号	令和8年度 仙松維第3号		
路線名	(国)45号・(主)仙台松島線		
工事名	仙台松島道路 電気設備更新工事		
図面名	可変式速度規制標識設備 電気通信線路平面図(23)(撤去)		
縮 尺	1:1000	位置	
設計者		設計 年度	
宮城県道路公社	図番	2-91	

可変式速度規制標識設備 電気通信線路平面図(24) (撤去)

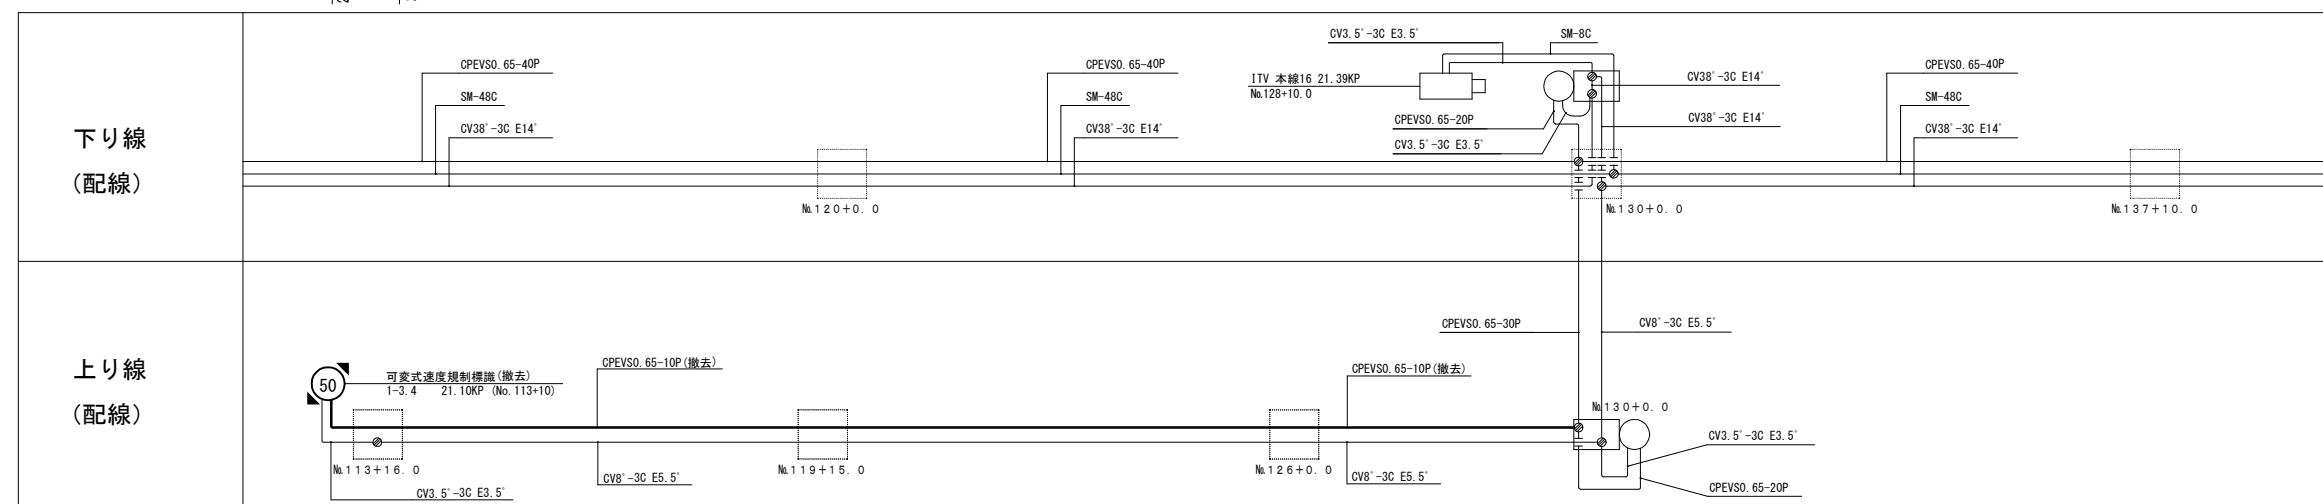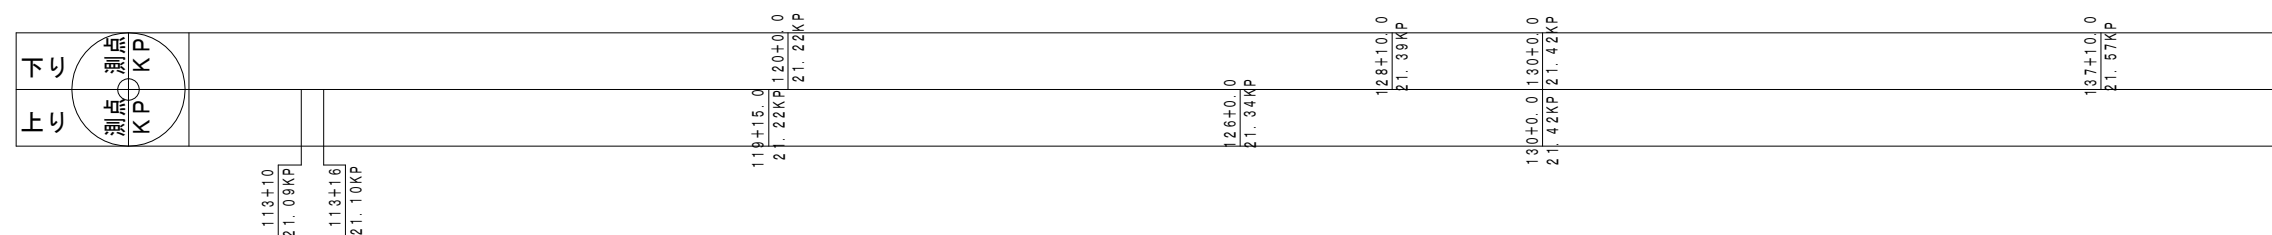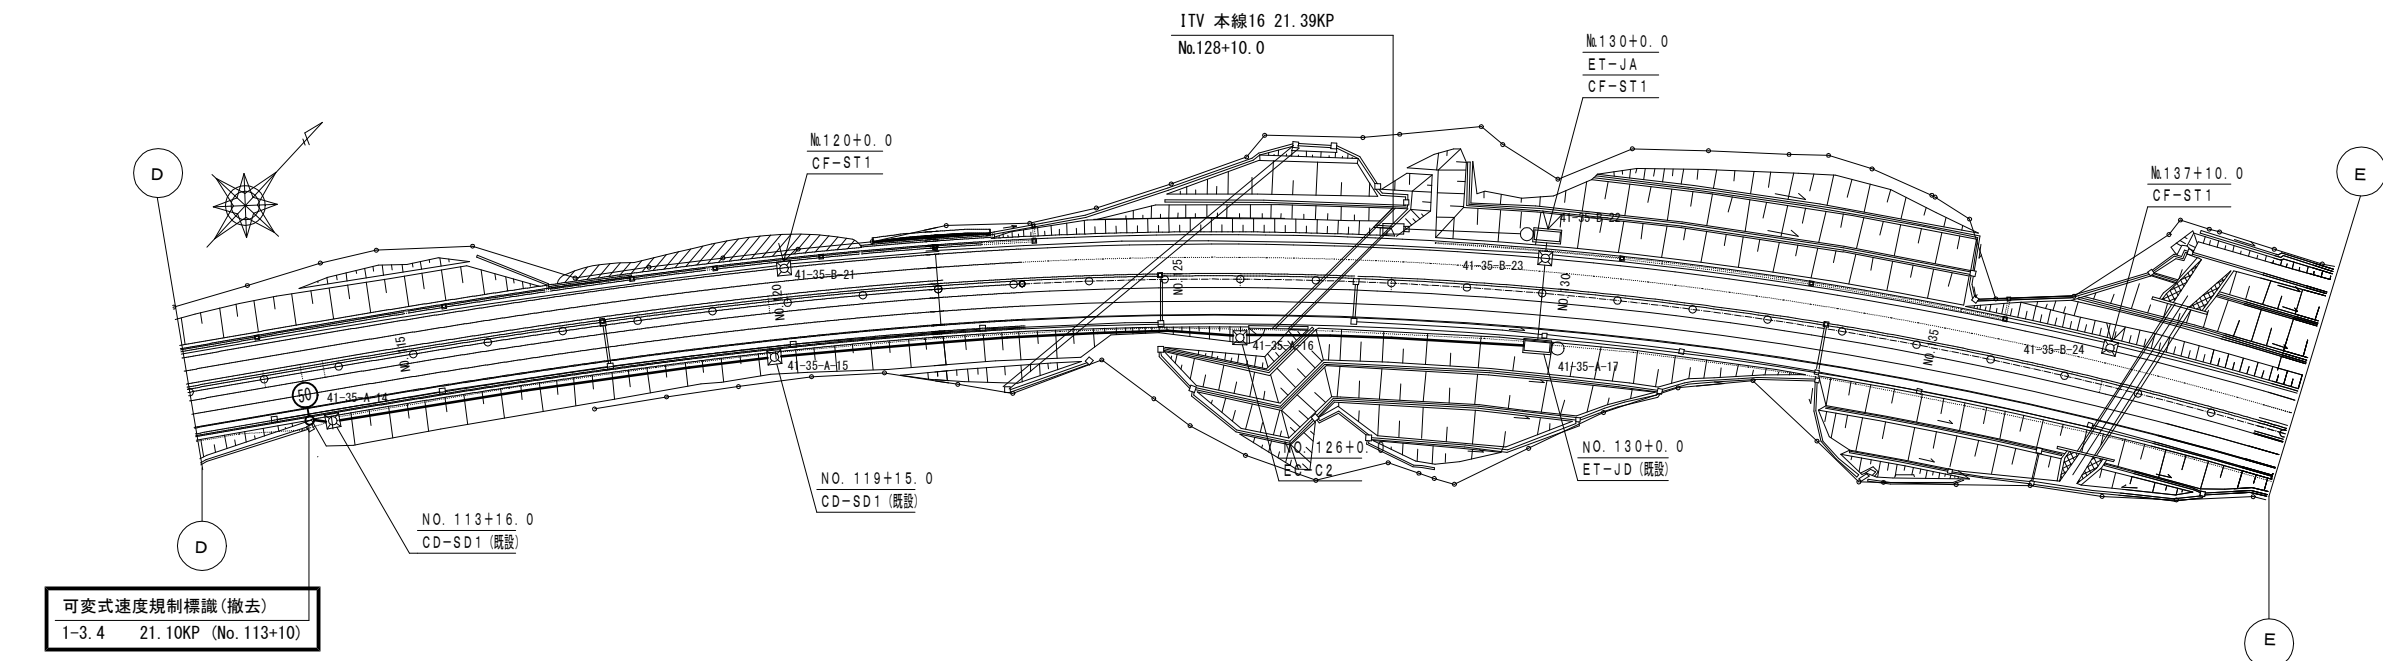


工事番号	令和8年度 仙松維持第3号		
路線名	(国) 4 5 号 ・ (主) 仙台松島線		
工事名	仙台松島道路 電気設備更新工事		
図面名	可変式速度規制標識設備 電気通信線路平面図 (24) (撤去)		
縮 尺	1:1000	位置	
設計者		設計 年度	
宮城県道路公社		図番	2-92

凡 例

☐ : 既設

 : 撤去

可変式速度規制標識設備 電気通信線路平面図(25)(撤去)

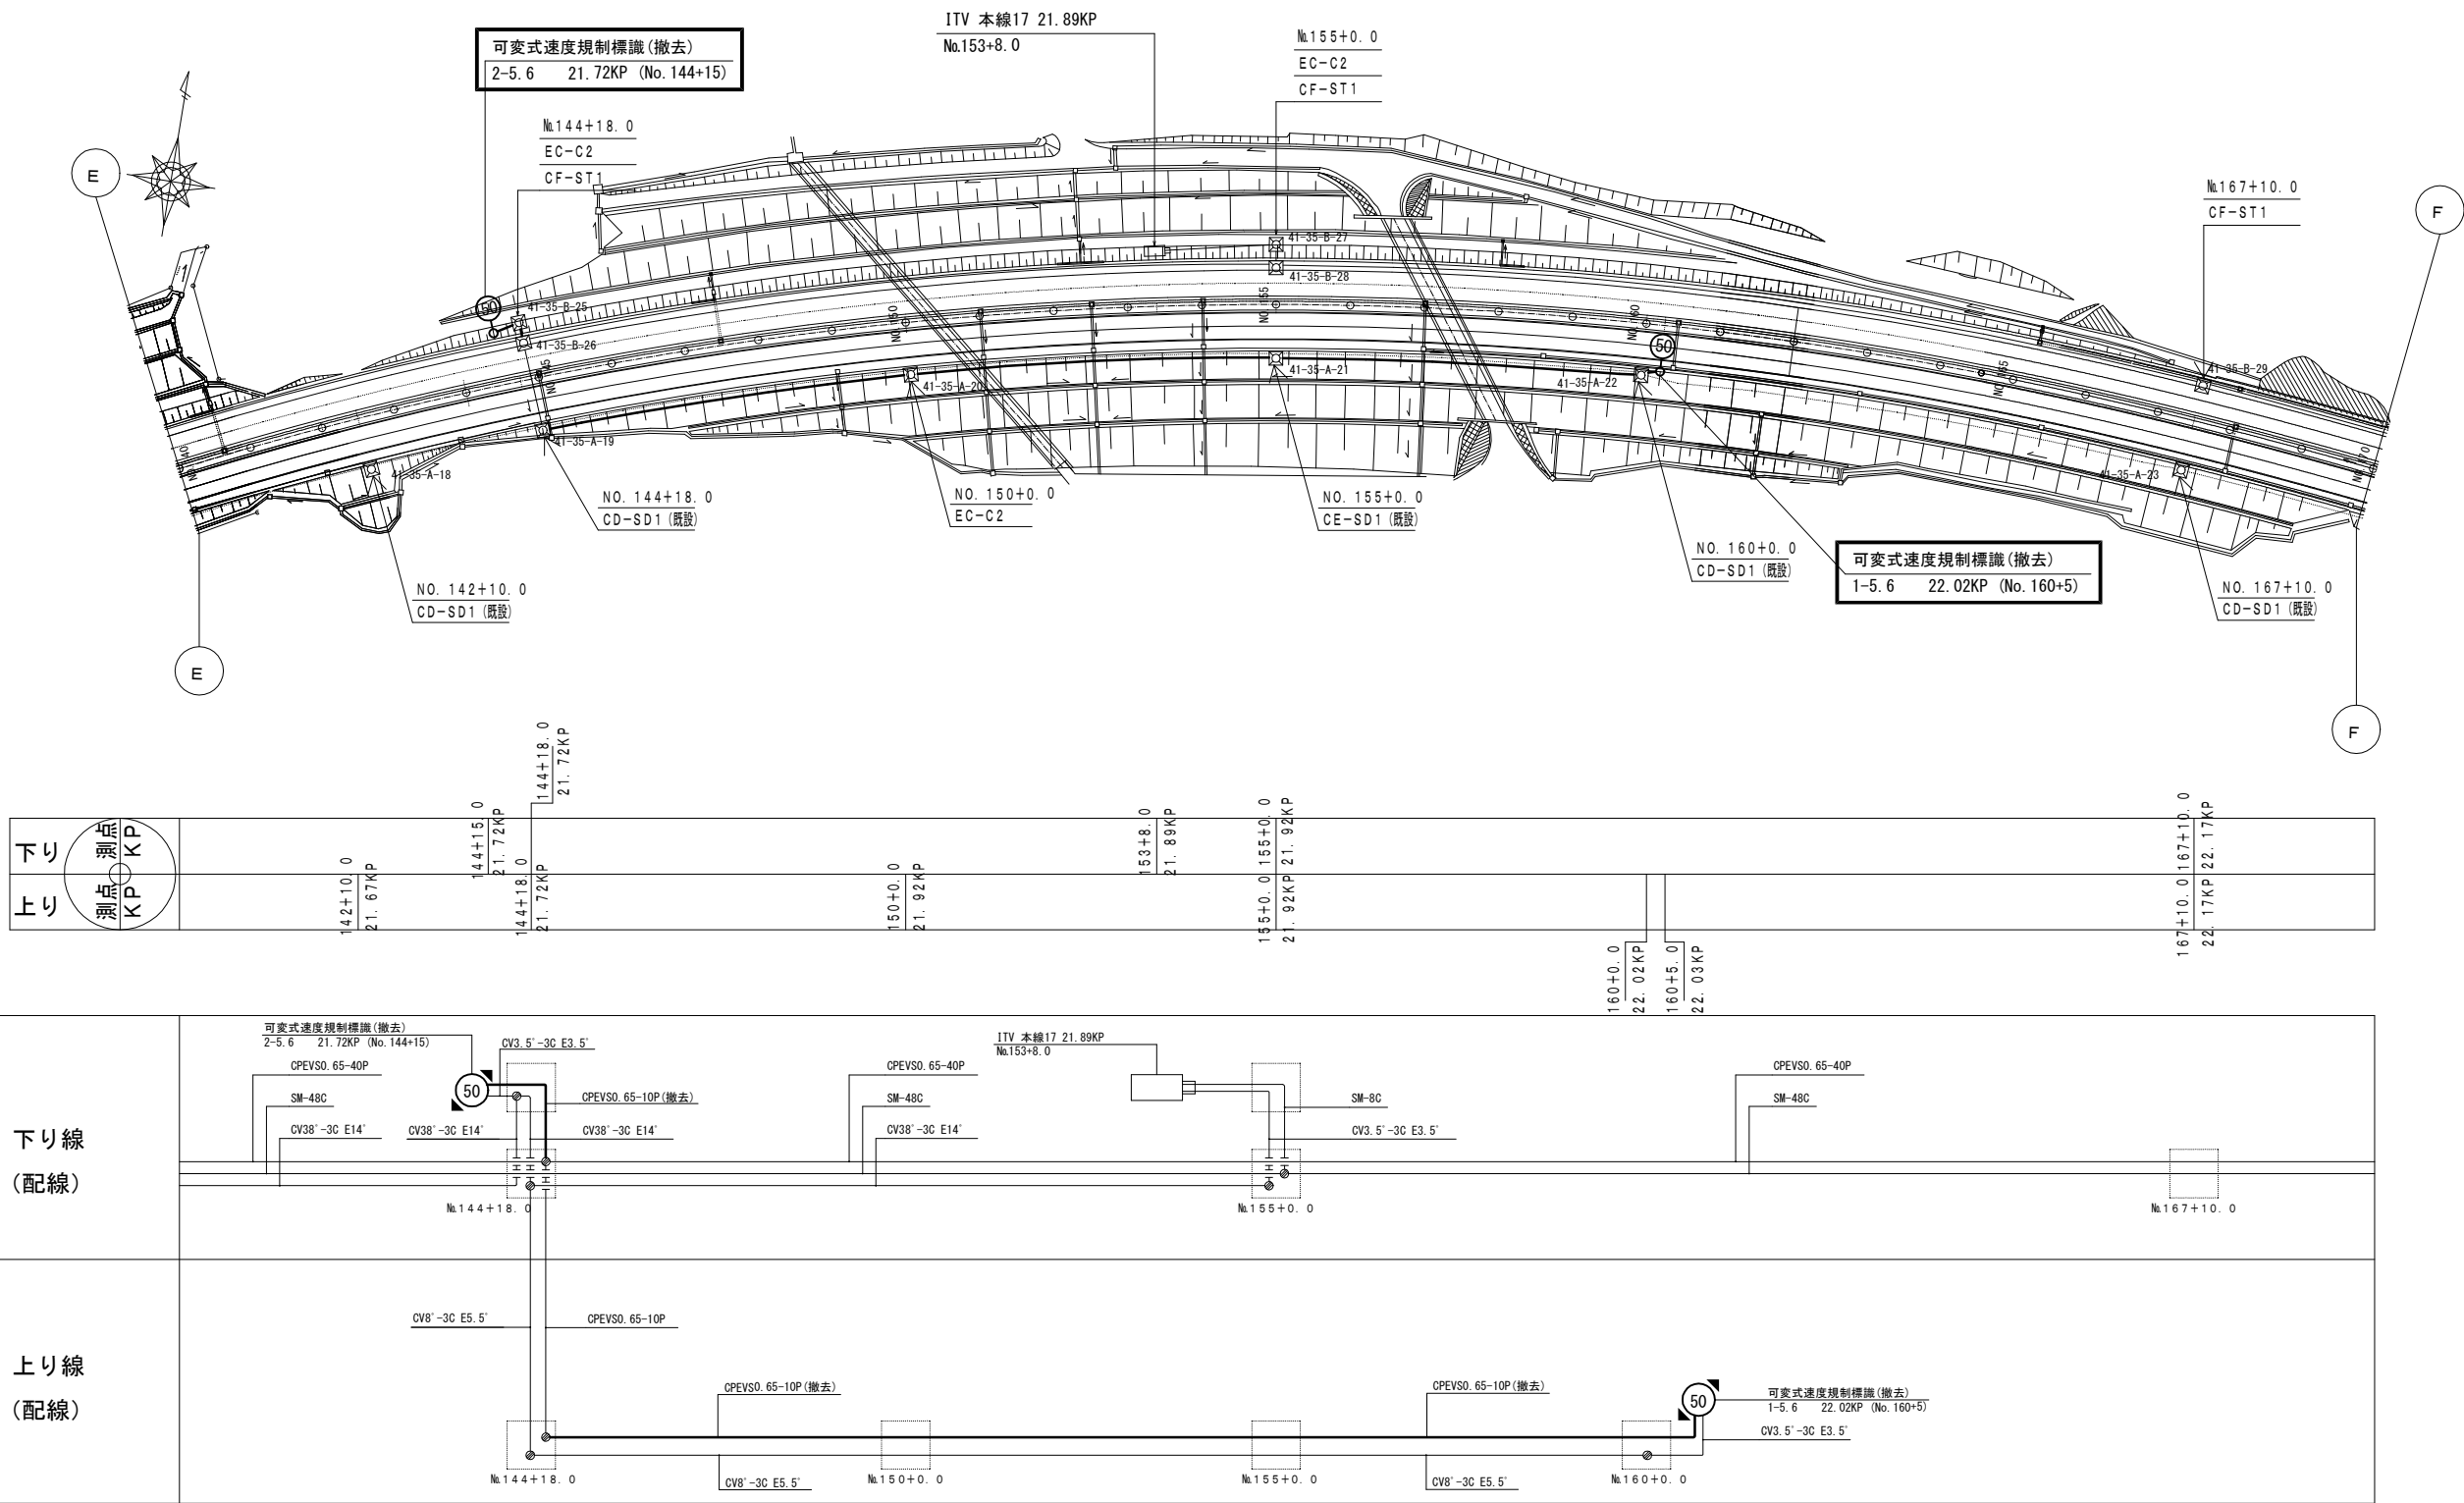

凡 例	
	: 既設
	: 撤去

工事番号	令和8年度 仙松維施第3号		
路線名	(国)45号・(主)仙台松島線		
工事名	仙台松島道路 電気設備更新工事		
図面名	可変式速度規制標識設備 電気通信線路平面図(25)(撤去)		
縮 尺	1:1000	位置	
設計者		設計 年度	
宮城県道路公社	図番	2-93	